


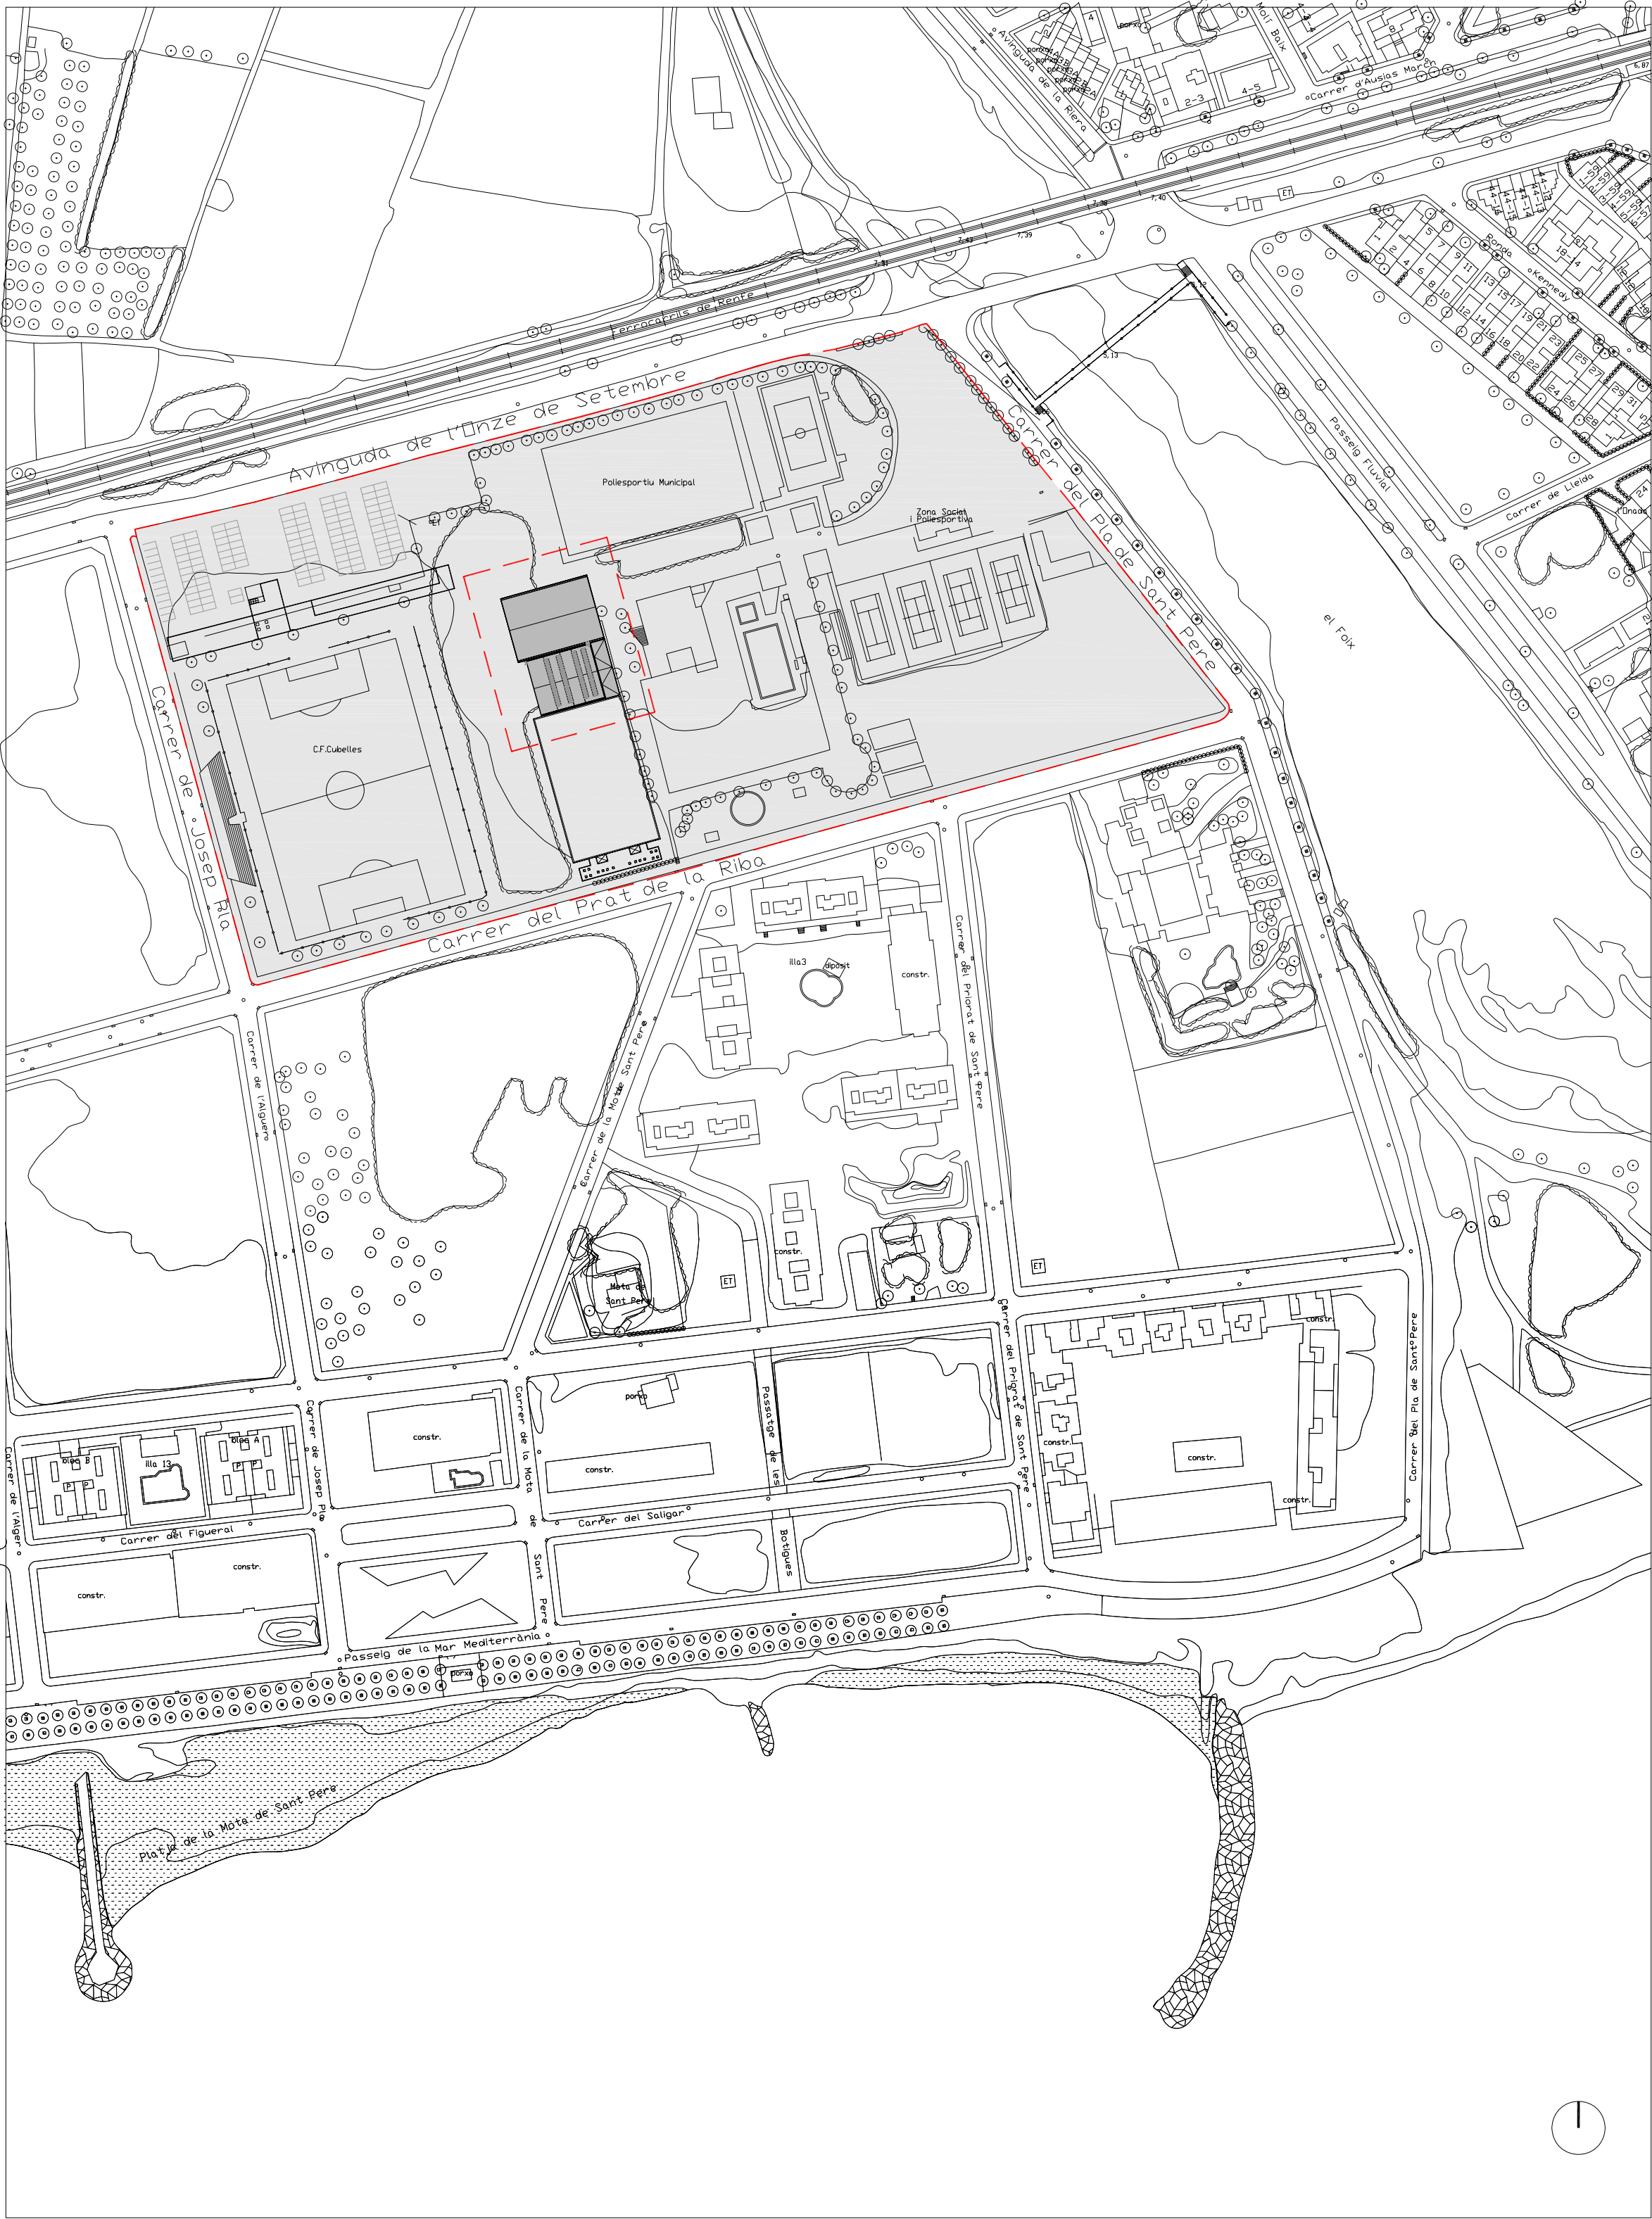

PARÀMETRES URBANÍSTICS:
Solar CLAU "C": Sistema d'equipaments Collectius (destinat a ús públic o col·lectiu al servei del conjunt dels ciutadans)
Condicions :
Edificabilitat màxima: 1m2/m2 sòl
Alçada màxima autoritzada: 9,50m sobre cota natural de terreny

PROJECTE:
Superfície TOTAL DE LA PARCELLA: 57.883,13 M2
No hi ha problema de compliment dels paràmetres urbanístics, ja que es tracta d'un edifici singular, per ser instal·lació esportiva, i mai esgotarà l'edificabilitat de la parcel·la.

AJUNTAMENT DE CUBELLES

"OAH" - PAVELLÓ POLIESPORTIU

PAVELLÓ

CUBELLES - BARCELONA

PROJECTE BÀSIC I EXECUTIU

G-01

GENERAL

SITUACIÓ

CORRECCIONS:		ESCALA 1/ 2000
		DATA MARC 2007

ARQUITECTE:

ESTRUCTURES: BOMA S.L.

INSTAL·LACIONS: INSTAL·LACIONS ARQUITECTONIQES S.A.

pujol

ARQUITECTURA

Gran de Gràcia 17, 2n. 08012 Barcelona
Tel. 93 415 08 48. Fax 93 415 44 21
pujol@pujolarquitectura.com
www.pujolarquitectura.com


Visat: 2007006654

MISSO COMPLETA DEDIFICACIONS
Pavelló poliesportiu
Esports - Gran de Gràcia 17
Equipament: Pineda De Sant Pere SN
Municipi: CUBELLES
Arquitecte: PUJOL, JORDI, JOAQUIM

Col·legi d'Arquitectes
de Catalunya

High Resolution Drawing
Project: 2007006654-2013-01-15
Drawing: 2007006654-2013-01-15

Client: BOMA Sport SL

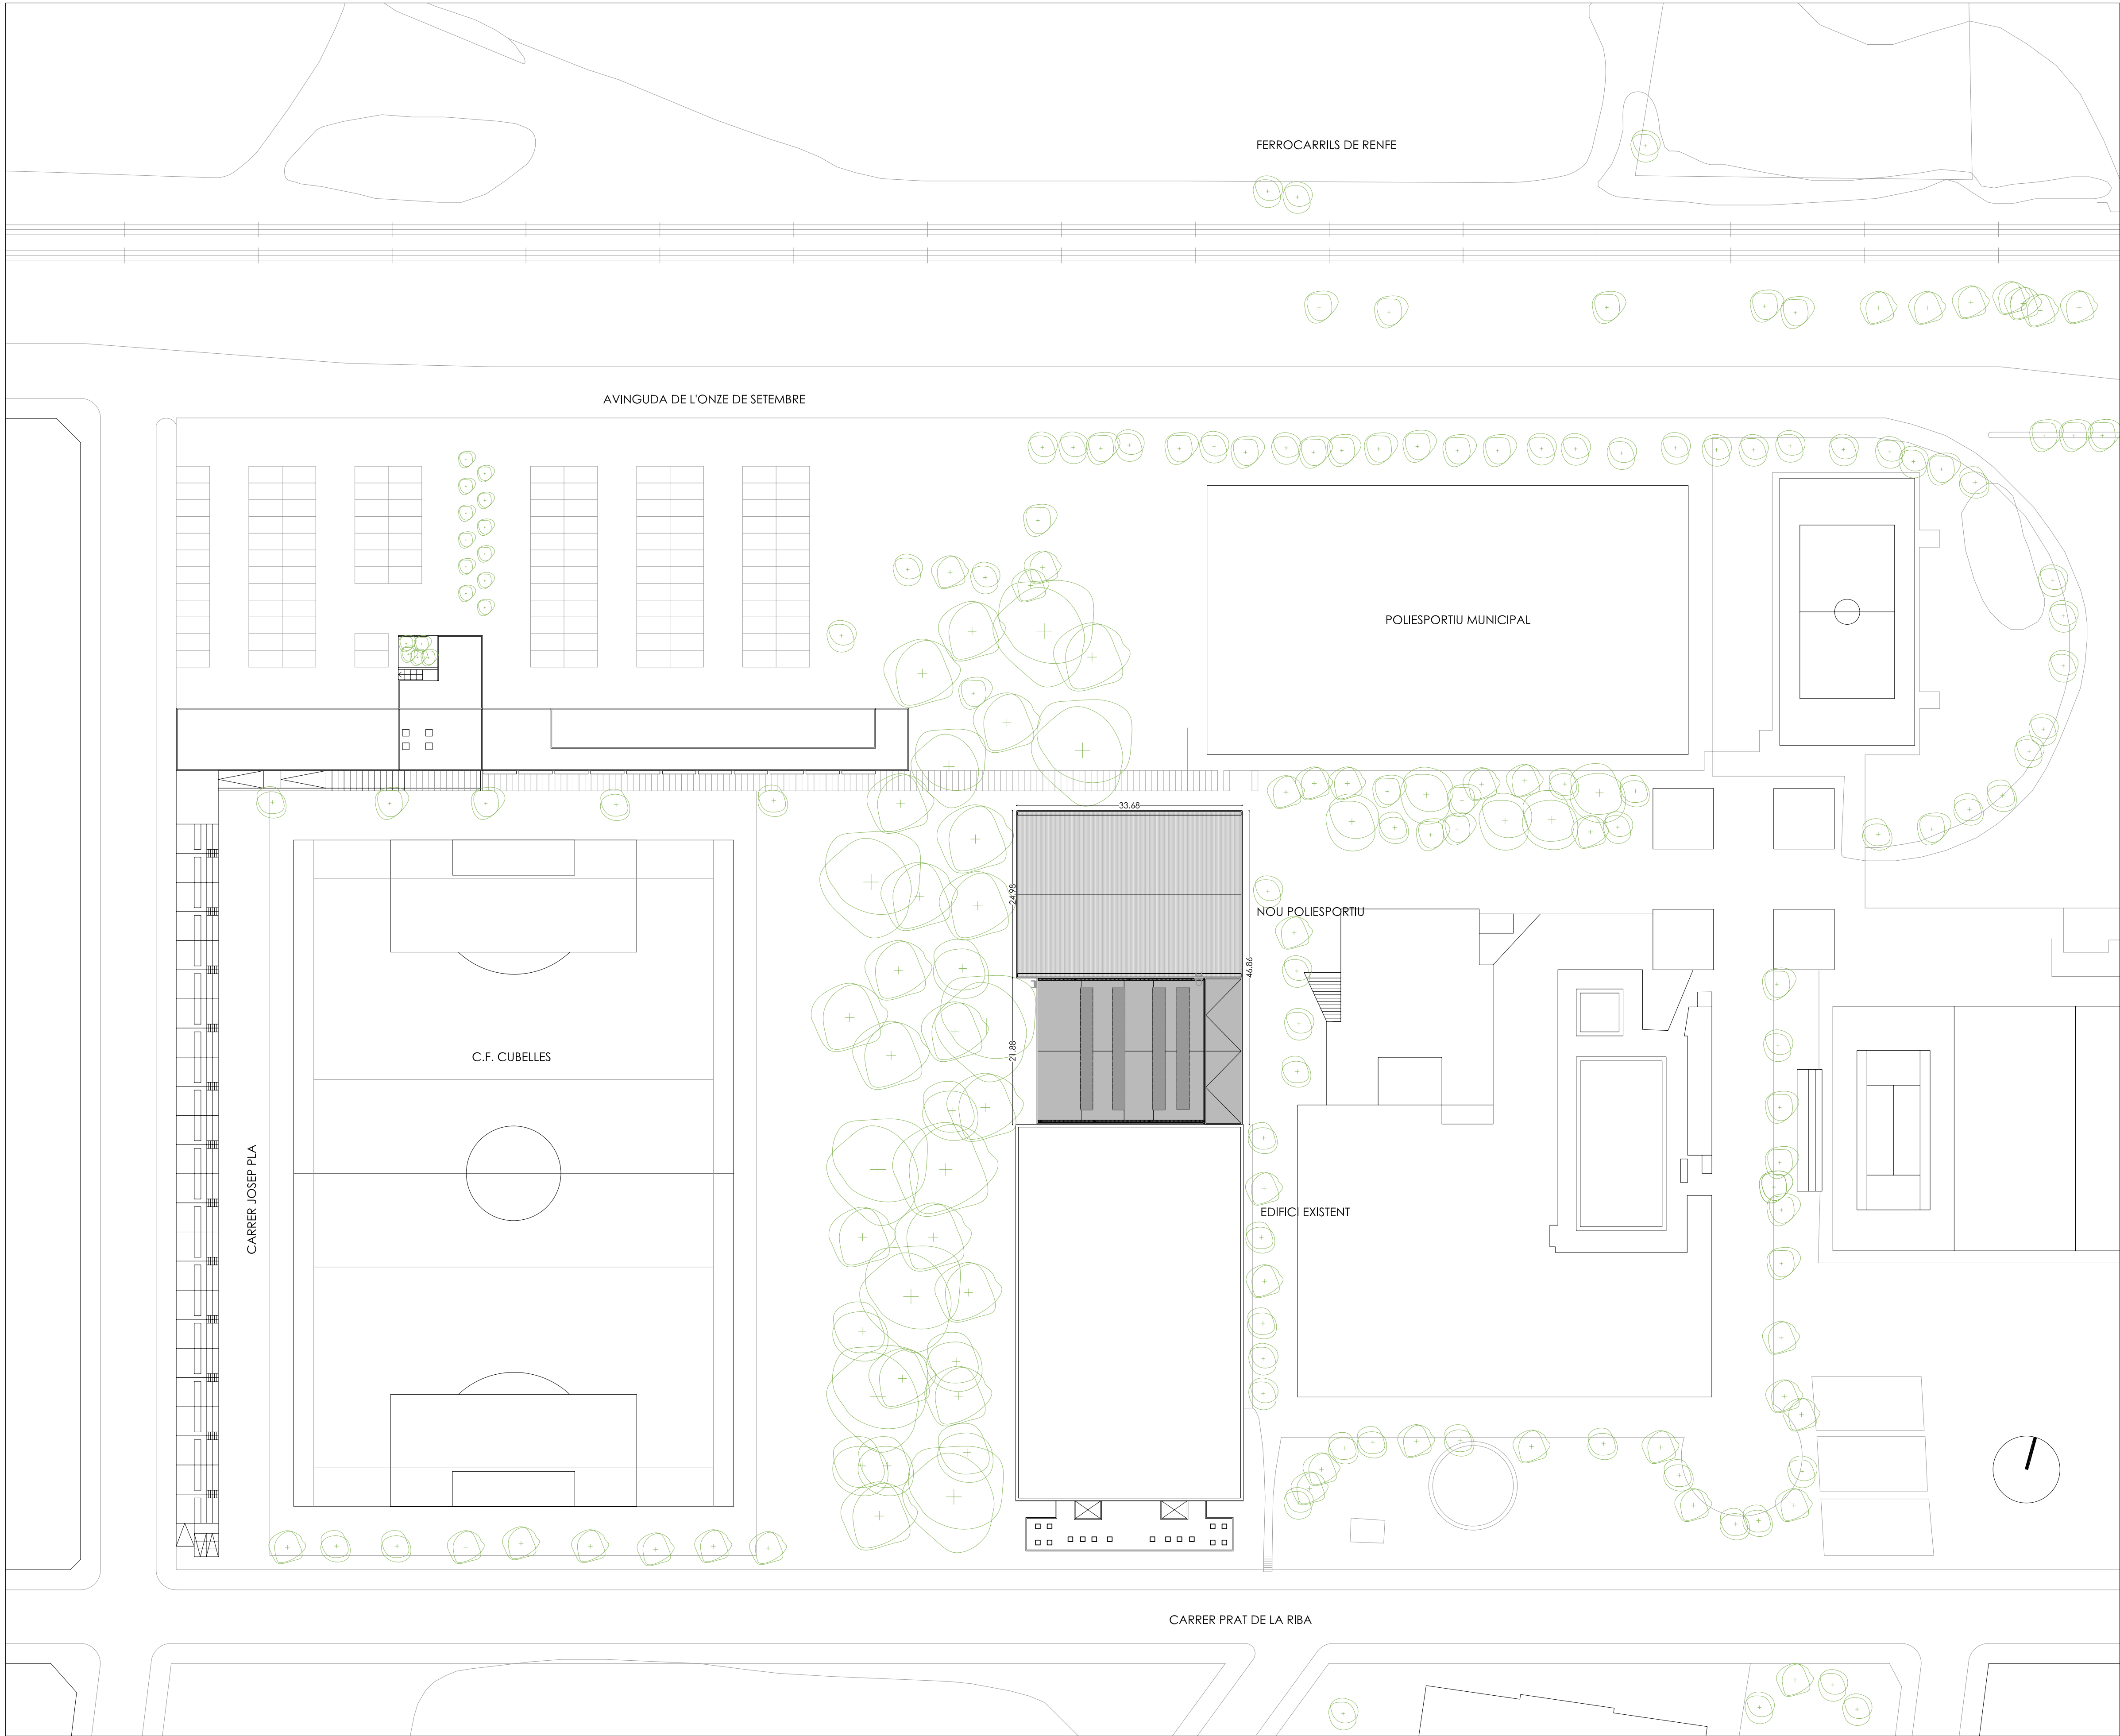

AJUNTAMENT DE CUBELLES

"OAH" - PAVELLÓ POLIESPORTIU

PAVELLÓ

CUBELLES - BARCELONA

PROJECTE BÀSIC I EXECUTIU

G - 02

GENERAL

EMPLAÇAMENT

CORRECCIONS:

ESCALA
1/ 500

DATA
MARÇ 2007

ARQUITECTE:

ESTRUCTURES: BOMA S.L.

INSTAL·LACIONS: INSTAL·LACIONS ARQUITECTONQUES S.A.

pujol

ARQUITECTURA

Gran de Gràcia 17, 2n. 08012 Barcelona

Tel. 93 415 08 48. Fax 93 415 44 21

pujol@pujolarquitectura.com

www.pujolarquitectura.com


VISAT: 2007006654

MISSO COMPLETA DEDIFICACIONS
Plaça Palau de la Música
Estrada: Gran via de l'Àfrica
Equipament: Plaça de Sant Pere 51
Municipi: Cubelles
Arquitecte: PUJOL, JOAQUIM


Col·legi d'Arquitectes
de Catalunya

High resolution drawing
Printed on high quality paper
Document: 2007006654-2007006654-10000000


Client: BOMA S.p.A.

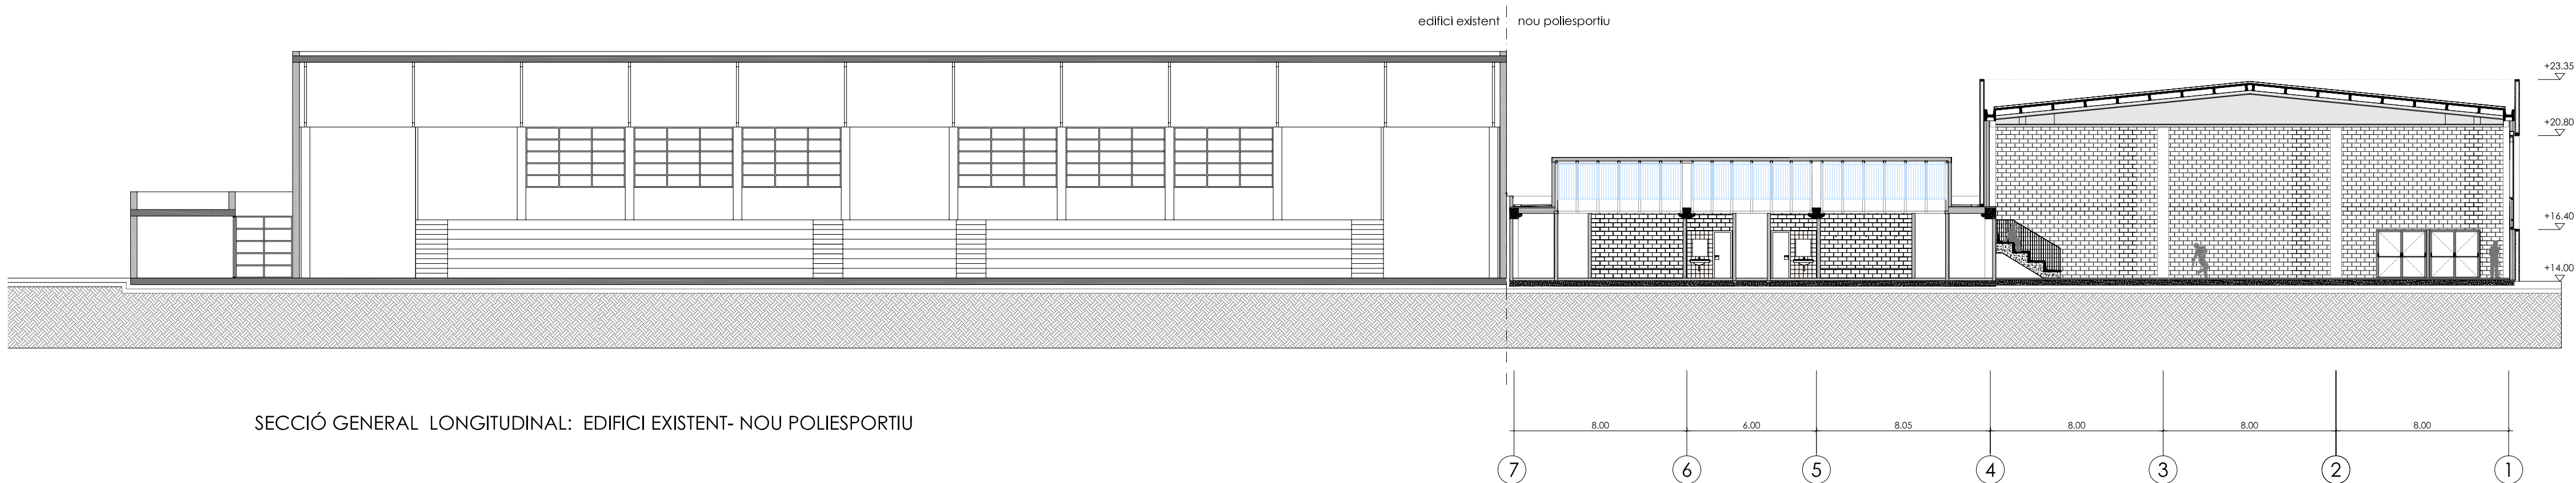

SECCIÓ GENERAL LONGITUDINAL: EDIFICI EXISTENT- NOU POLIESPORTIU

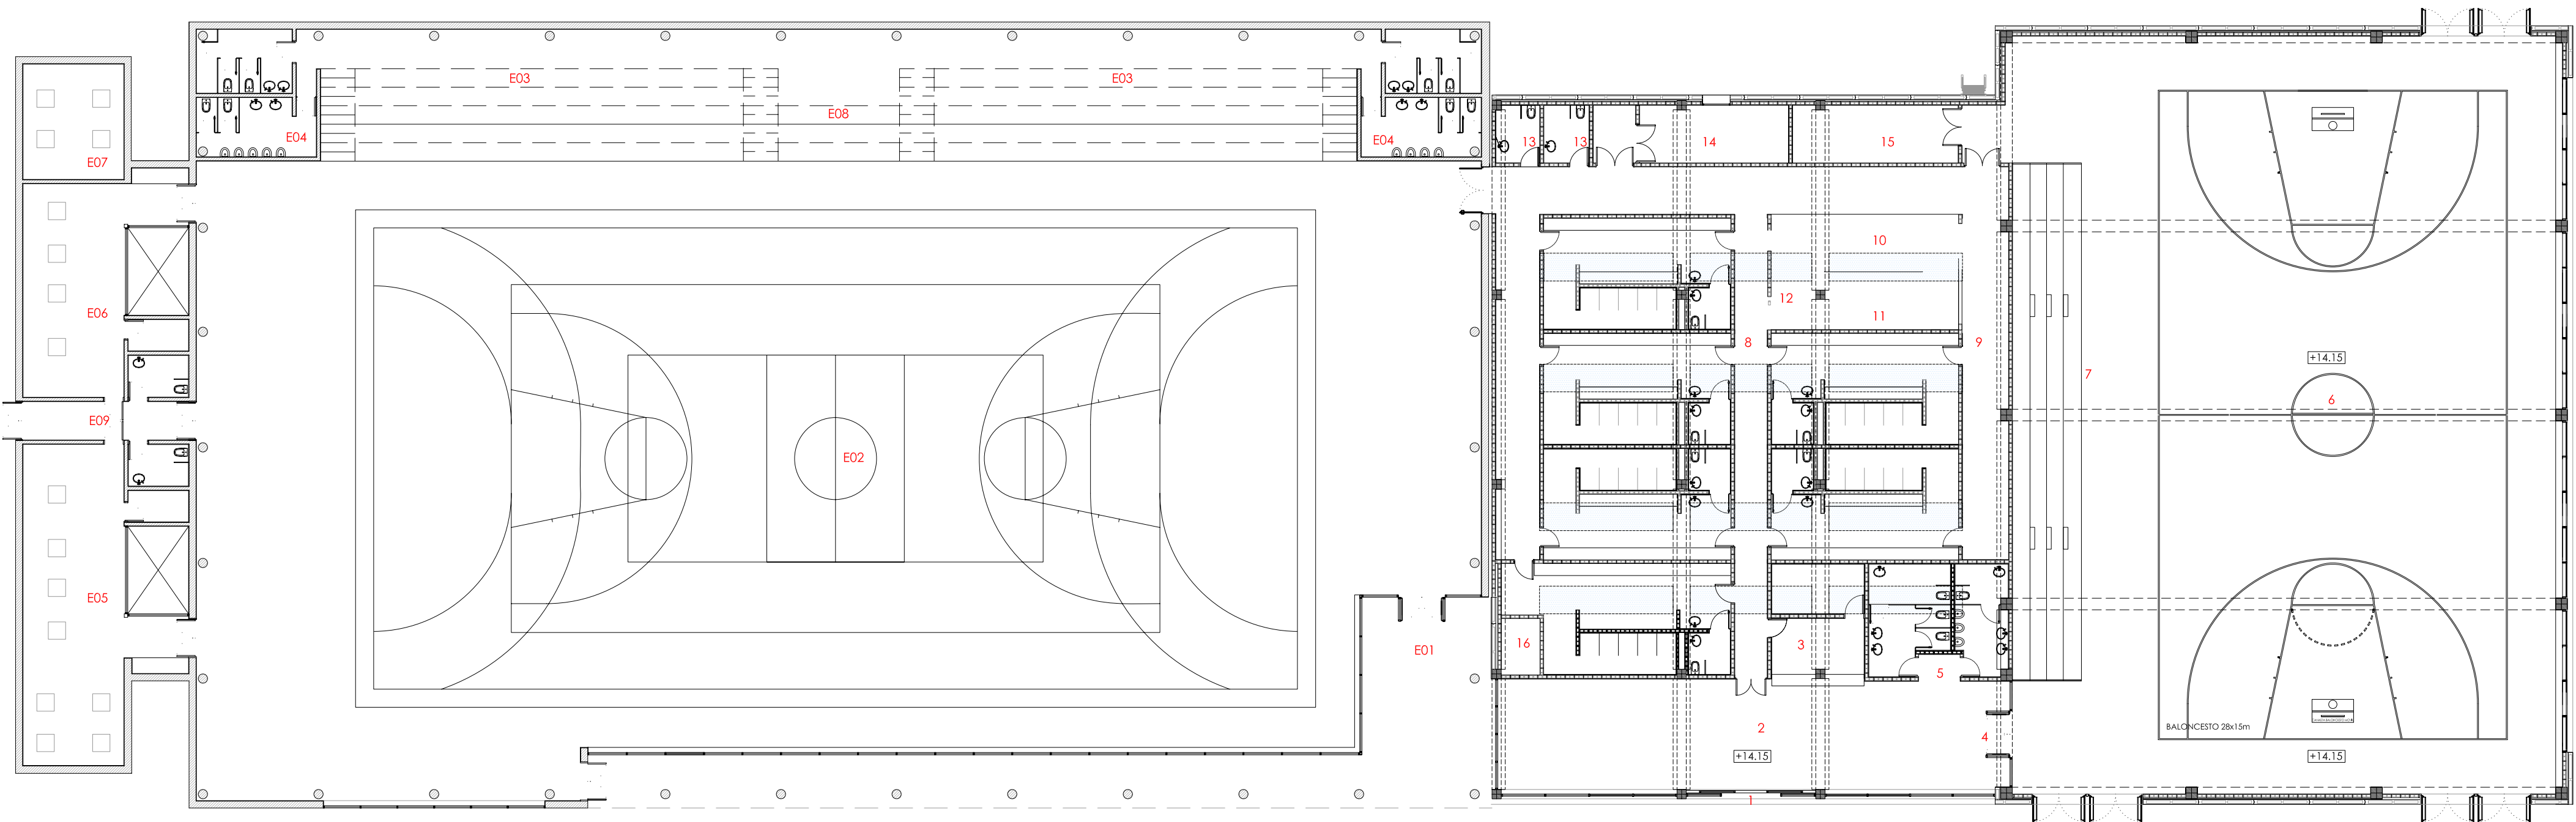

PLANTA GENERAL

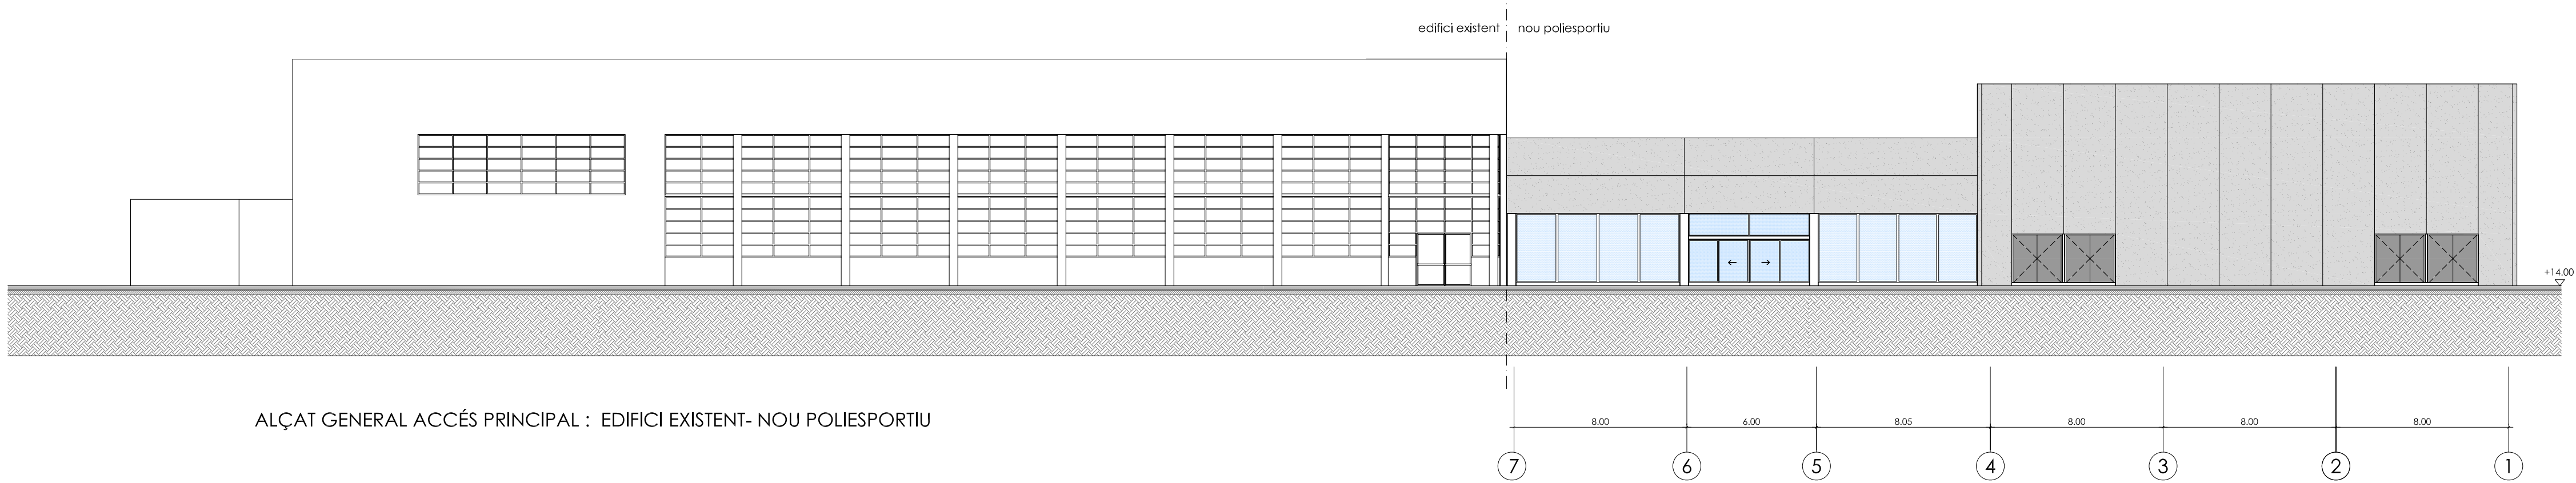

ALÇAT GENERAL ACCÉS PRINCIPAL : EDIFICI EXISTENT- NOU POLIESPORTIU

PAVELLÓ EXISTENT
Nivell +14.15

- E01 ACCÉS PRINCIPAL - PORXO
- E02 PISTA POLIESPORTIVA
- E03 GRADES
- E04 SERVEIS PÚBLICS
- E05 SALA MUSCULACIÓ
- E06 SALA POLIVALENT
- E07 INSTAL·LACIONS
- E08 MAGATZEM PISTA
- E09 PAS- SORTIDA

SUPERFÍCIE CONSTRUÏDA 2.123,83M2 m²

AMPLIACIÓ PAVELLÓ
Nivell +14.15

- 01 ACCÉS A L'EDIFICI
- 02 VESTIBUL
- 03 RECEPCIÓ I CONTROL
- 04 ACCÉS A GRADES PÚBLIC
- 05 SERVEIS PÚBLICS
- 06 PISTA POLIESPORTIVA
- 07 GRADES PÚBLIC
- 08 PASSADIS ACCÉS VESTUARI
- 09 PASSADIS ACCÉS PISTA
- 10 VESTUARI
- 11 DUTXES
- 12 SERVEIS
- 13 SERVEIS PISTA
- 14 SALA INSTAL·LACIONS
- 15 MAGATZEM PISTA

SUPERFÍCIE CONSTRUÏDA 1.502,00 m²

AJUNTAMENT DE CUBELLES



"OAH" - PAVELLÓ POLIESPORTIU

PAVELLÓ

CUBELLES - BARCELONA

PROJECTE BÀSIC I EXECUTIU

G - 03

GENERAL

PLANTA,SECCIÓ I ALÇAT GENERALS


CORRECCIONS:		ESCALA 1/ 200
		DATA MARÇ 2007

ARQUITECTE:

ESTRUCTURES: BOMA S.L.

INSTAL·LACIONS: INSTAL·LACIONS ARQUITECTONQUES S.A.

pujolARQUITECTURA

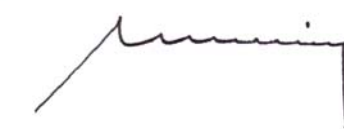

Gran de Gràcia 17, 2n. 08012 Barcelona
Tel. 93 415 08 48. Fax 93 415 44 21
pujol@pujolarquitectura.com
www.pujolarquitectura.com




VISIAT: 2007006694

MISSO COMPLETA DEDIFICACIONS
Pavelló Poliesportiu
Esports. Gran sala poliesportiva
Equipament. Pista de Sant Pere SN
Mags. Canals
Arquitectes PUJOL, JORDI, JOAQUIM

Client: Bona Sport SL



HIGH: 08400174, 08007204, 08400174
HIGH: 08400174, 08007204, 08400174
Document: 2007006694-2007006694-01. Data Viciat: 30/03/07

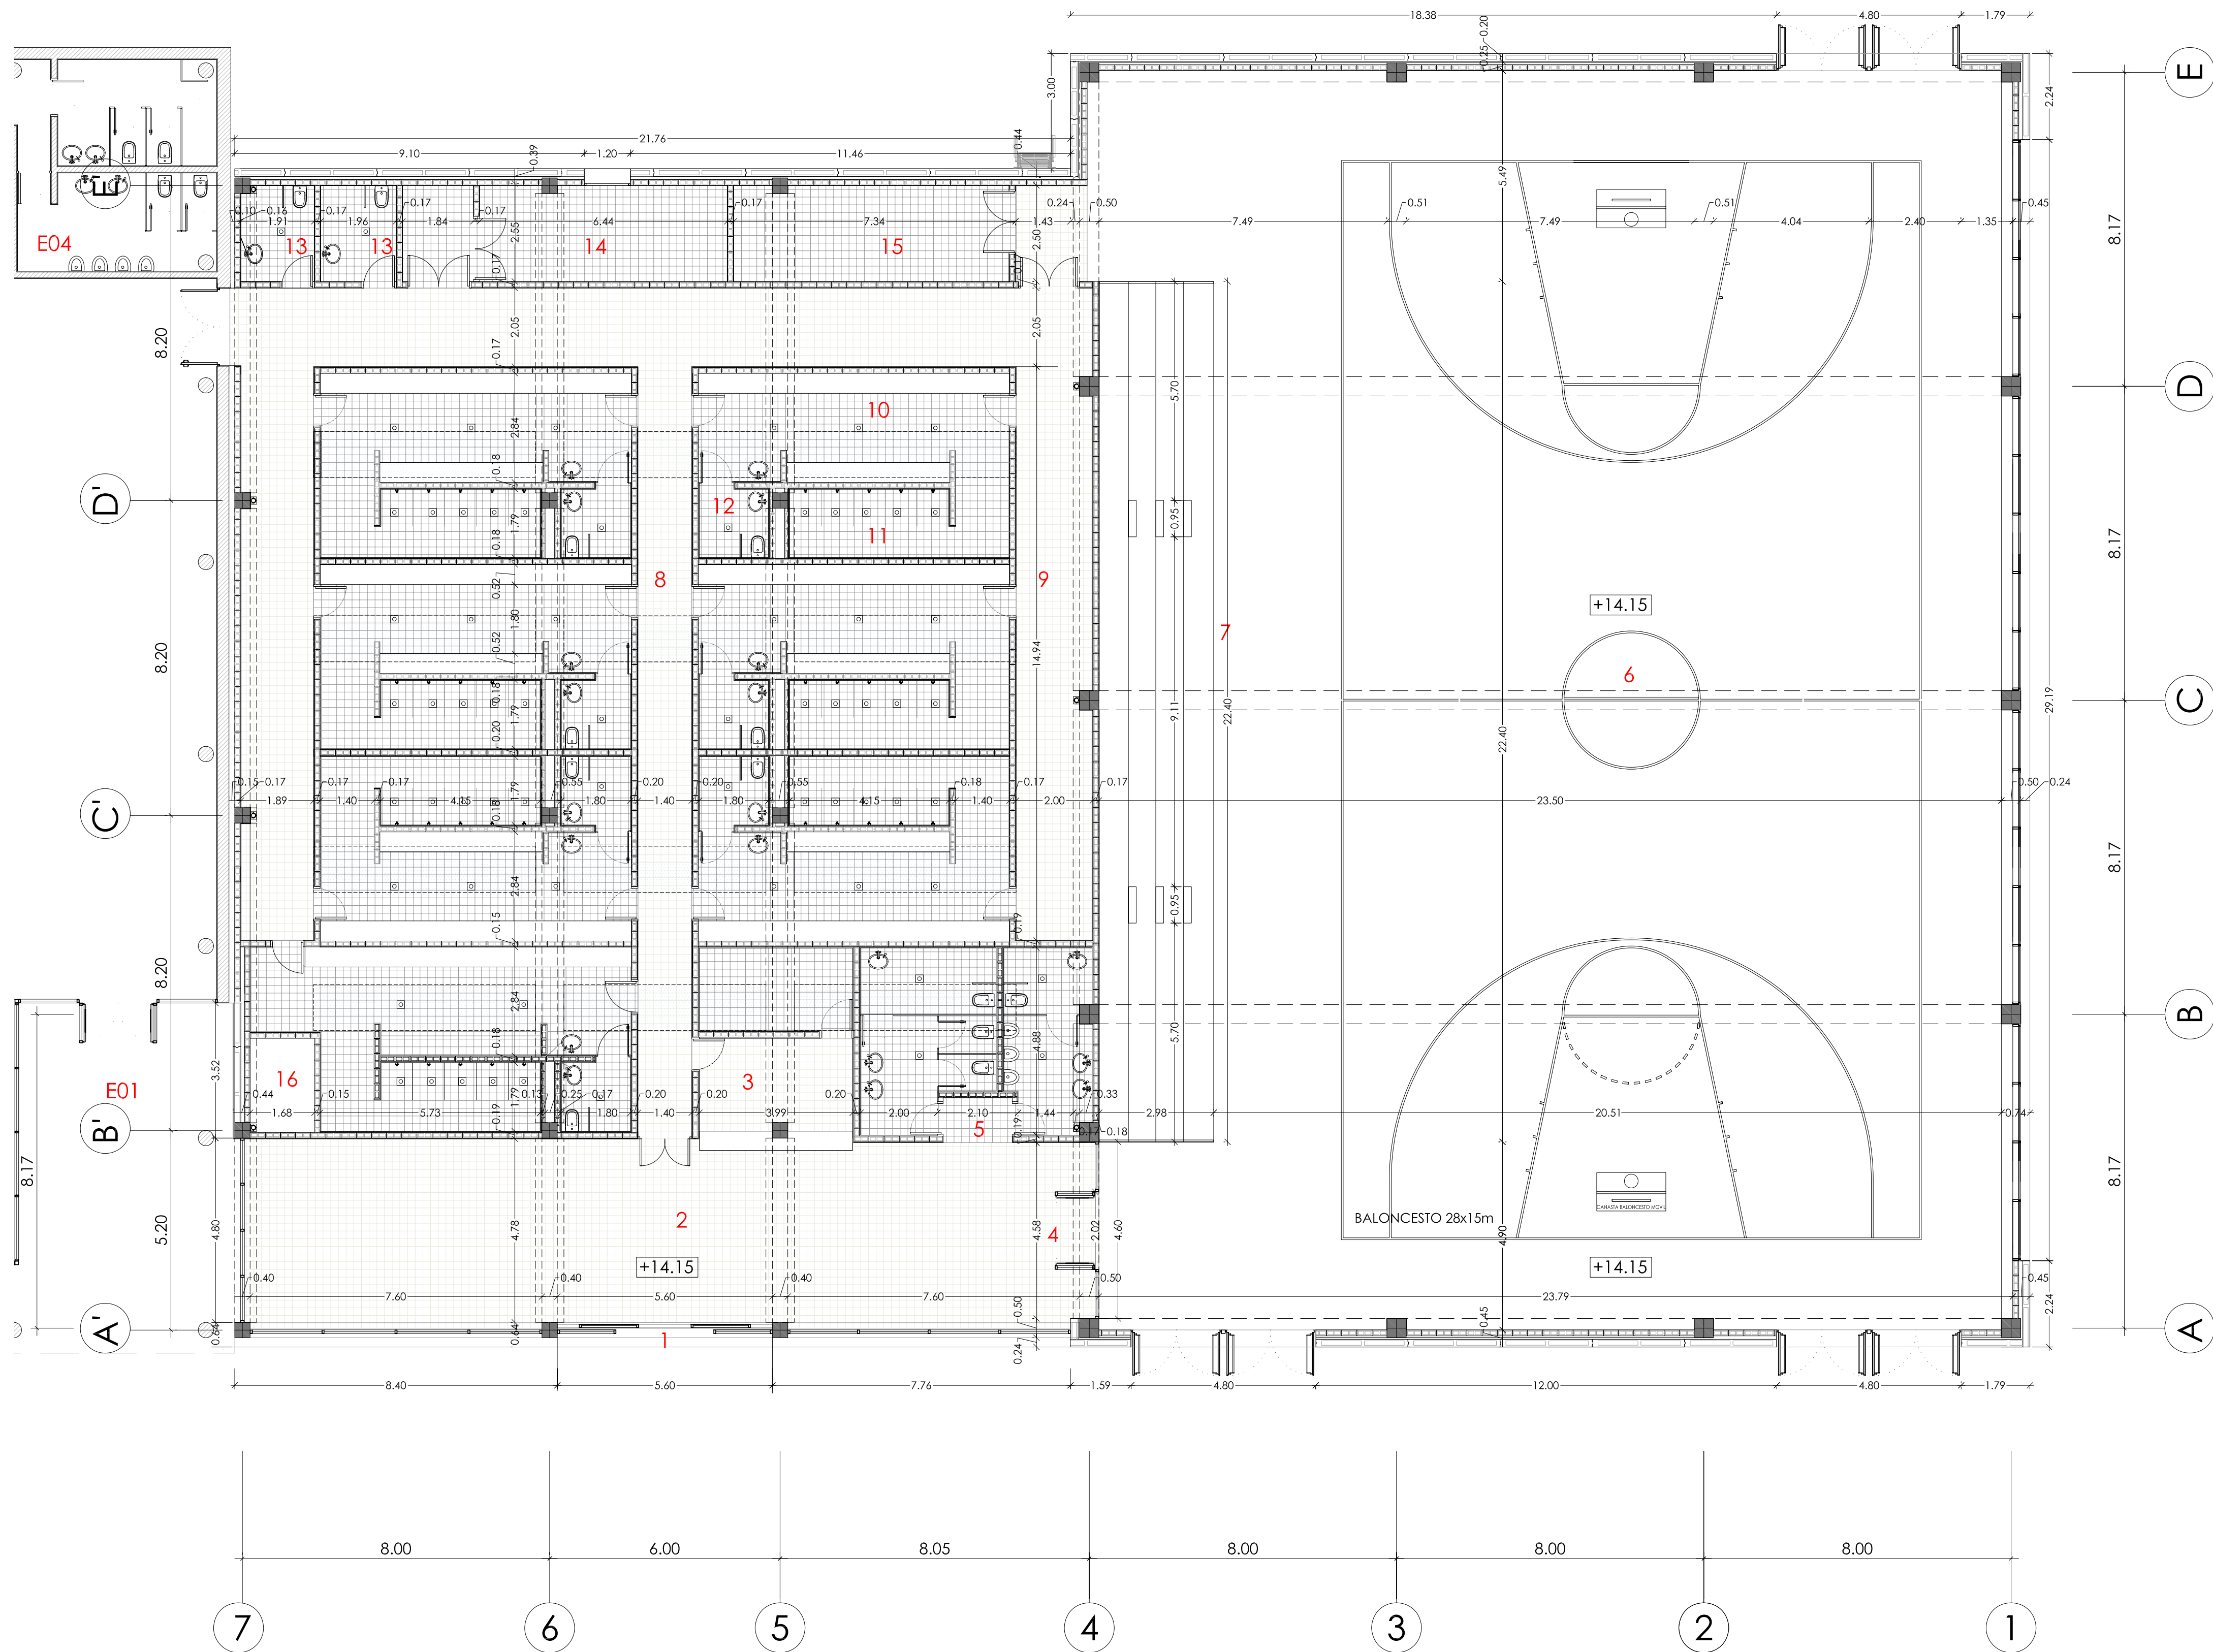

AMPLIACIÓ PAVELLÓ

Nivell +14.15

01	ACCÉS A L'EDIFICI	106.23 M2
02	VESTIBUL	20.19 M2
03	RECEPCIÓ I CONTROL	20.19 M2
04	ACCÉS A GRADES PÚBLIC	
05	SERVES PÚBLICS	28.11 M2
06	PISTA POLIESPORTIVA	713.62 M2
07	GRADES PÚBLIC	66.73 M2
08	PASSADIS ACCÉS VESTUARI	97.80 M2
09	PASSADIS ACCÉS PISTA	38.42 M2
10	VESTUARI	164.83 M2
11	DUTXES	70.84 M2
12	SERVES	23.38 M2
13	SERVES PISTA	9.90 M2
14	SALA INSTAL·LACIONS	21.18 M2
15	MAGATZEM PISTA	18.14 M2
16	PREVISIÓ FUTUR NÚLLI ACCÉS	4.10 M2

TOTAL SUPERFÍCIE ÚTIL 1.383,47 m²

TOTAL SUPERFÍCIE CONSTRUÏDA 1.502,00 m²

AJUNTAMENT DE CUBELLES



"OAH" - PAVELLÓ POLIESPORTIU

PAVELLÓ

CUBELLES - BARCELONA

PROJECTE BÀSIC I EXECUTIU

A - 01

ARQUITECTURA

PLANTA NIVELL +14.15

CORRECCIONS:		ESCALA 1/ 100
		DATA MARÇ 2007

ARQUITECTE:

ESTRUCTURES: BOMA S.L.

INSTAL·LACIONS: INSTAL·LACIONS ARQUITECTONQUES S.A.


pujol ARQUITECTURA

Gran de Gràcia 17, 2n. 08012 Barcelona
Tel. 93 415 08 48. Fax 93 415 44 21
pujol@pujolarquitectura.com
www.pujolarquitectura.com

Visat: 2007006694

MISSO COMPLETA DEDICACIONS
Pavelló Poliesportiu
Esports. Gran sala amplada
Equipament. Pista de Sant Pere SN
Mòdul. Canals
Arquitectes PUJOL, SMOIR, JOAQUIM

Col·legi d'Arquitectes de Catalunya

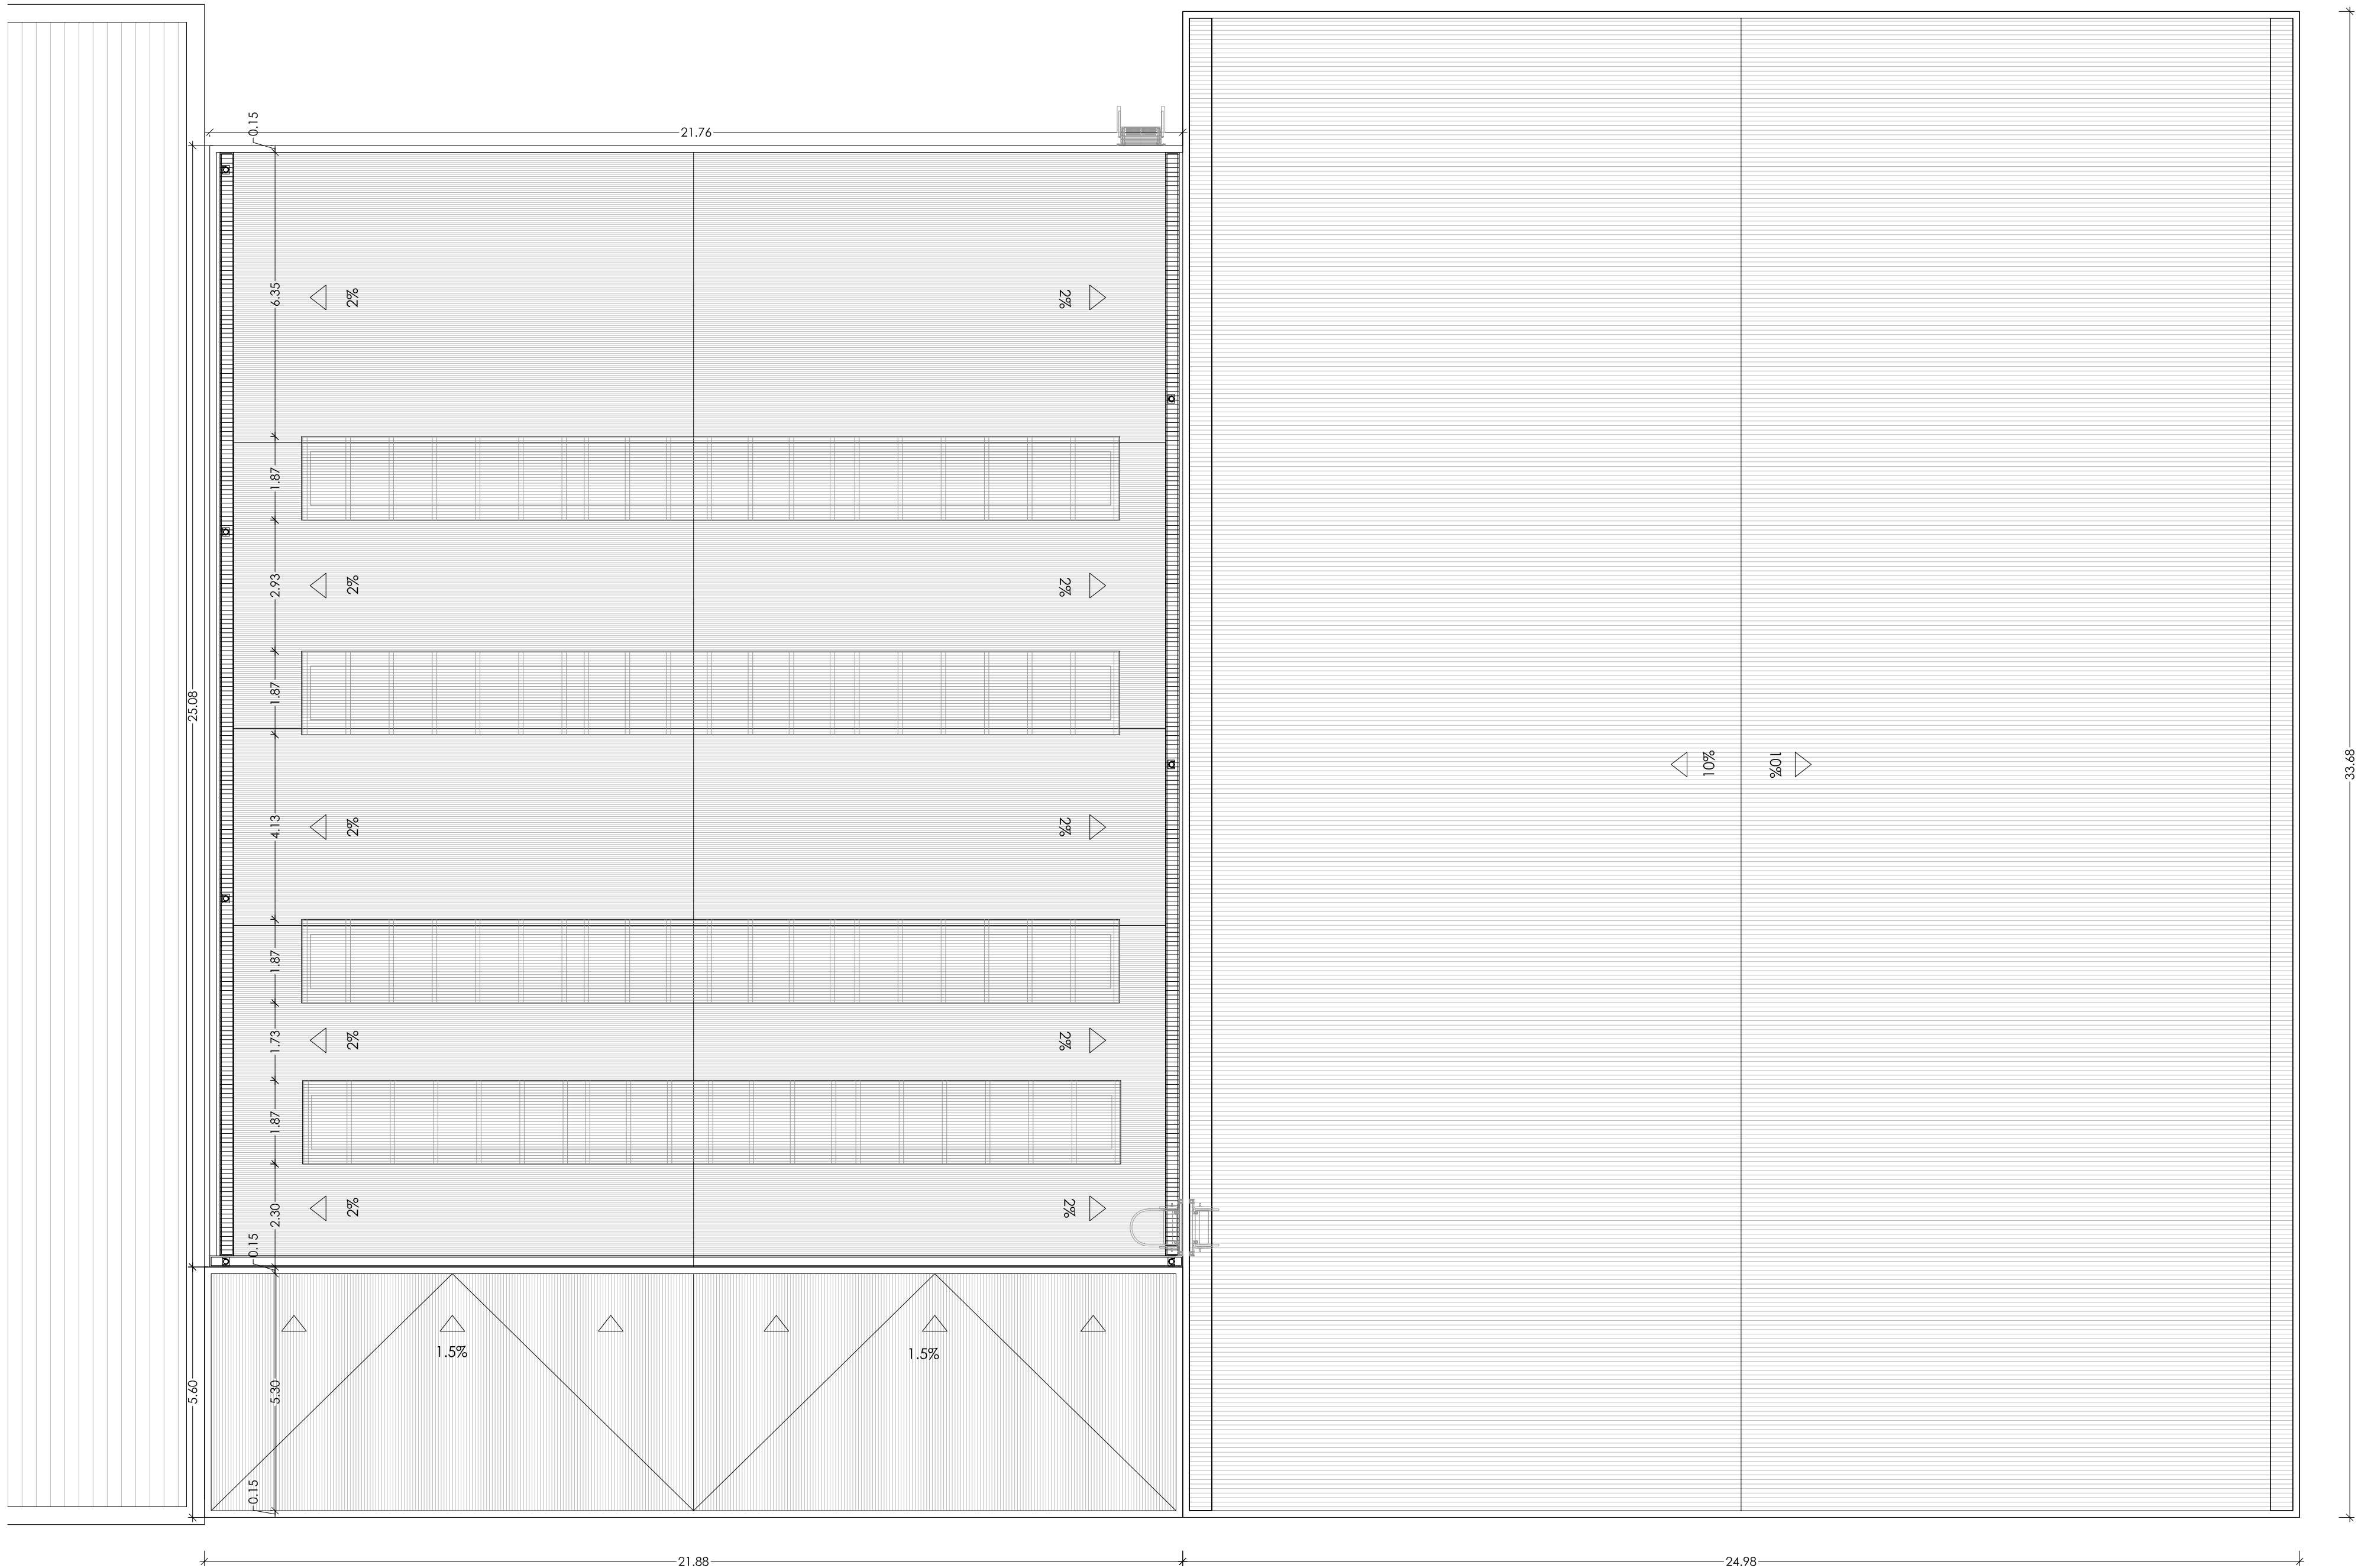

PLANTA COBERTA NOU PAVELLÓ POLIESPORTIU . COTA: +23.35

AJUNTAMENT DE CUBELLES



"OAH" - PAVELLÓ POLIESPORTIU

PAVELLÓ

CUBELLES - BARCELONA

PROJECTE BÀSIC I EXECUTIU

A - 02

ARQUITECTURA


PLANTA COBERTA. NIVELL+23.30

CORRECCIONS:		ESCALA 1/ 100
		DATA MARÇ 2007

ARQUITECTE:

ESTRUCTURES: BOMA S.L.


INSTAL·LACIONS: INSTAL·LACIONS ARQUITECTONIQUES S.A.

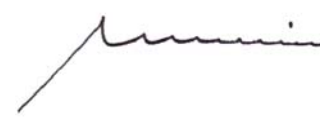


Gran de Gràcia 17, 2n. 08012 Barcelona
Tel. 93 415 08 48. Fax 93 415 44 21
pujol@pujolarquitectura.com
www.pujolarquitectura.com




Visat: 2007006694
MISSO COMPLETA DEDIFICACIONS
Pavelló Poliesportiu
Esports - Gran de Gràcia ampliat
Equipament: Pisos De Soterrani
Mòdul: Cubells
Arquitecte: PUJOL, JORDI, JOAQUIM
Client: BOMA Sport SL
Col·legi d'Arquitectes
de Catalunya

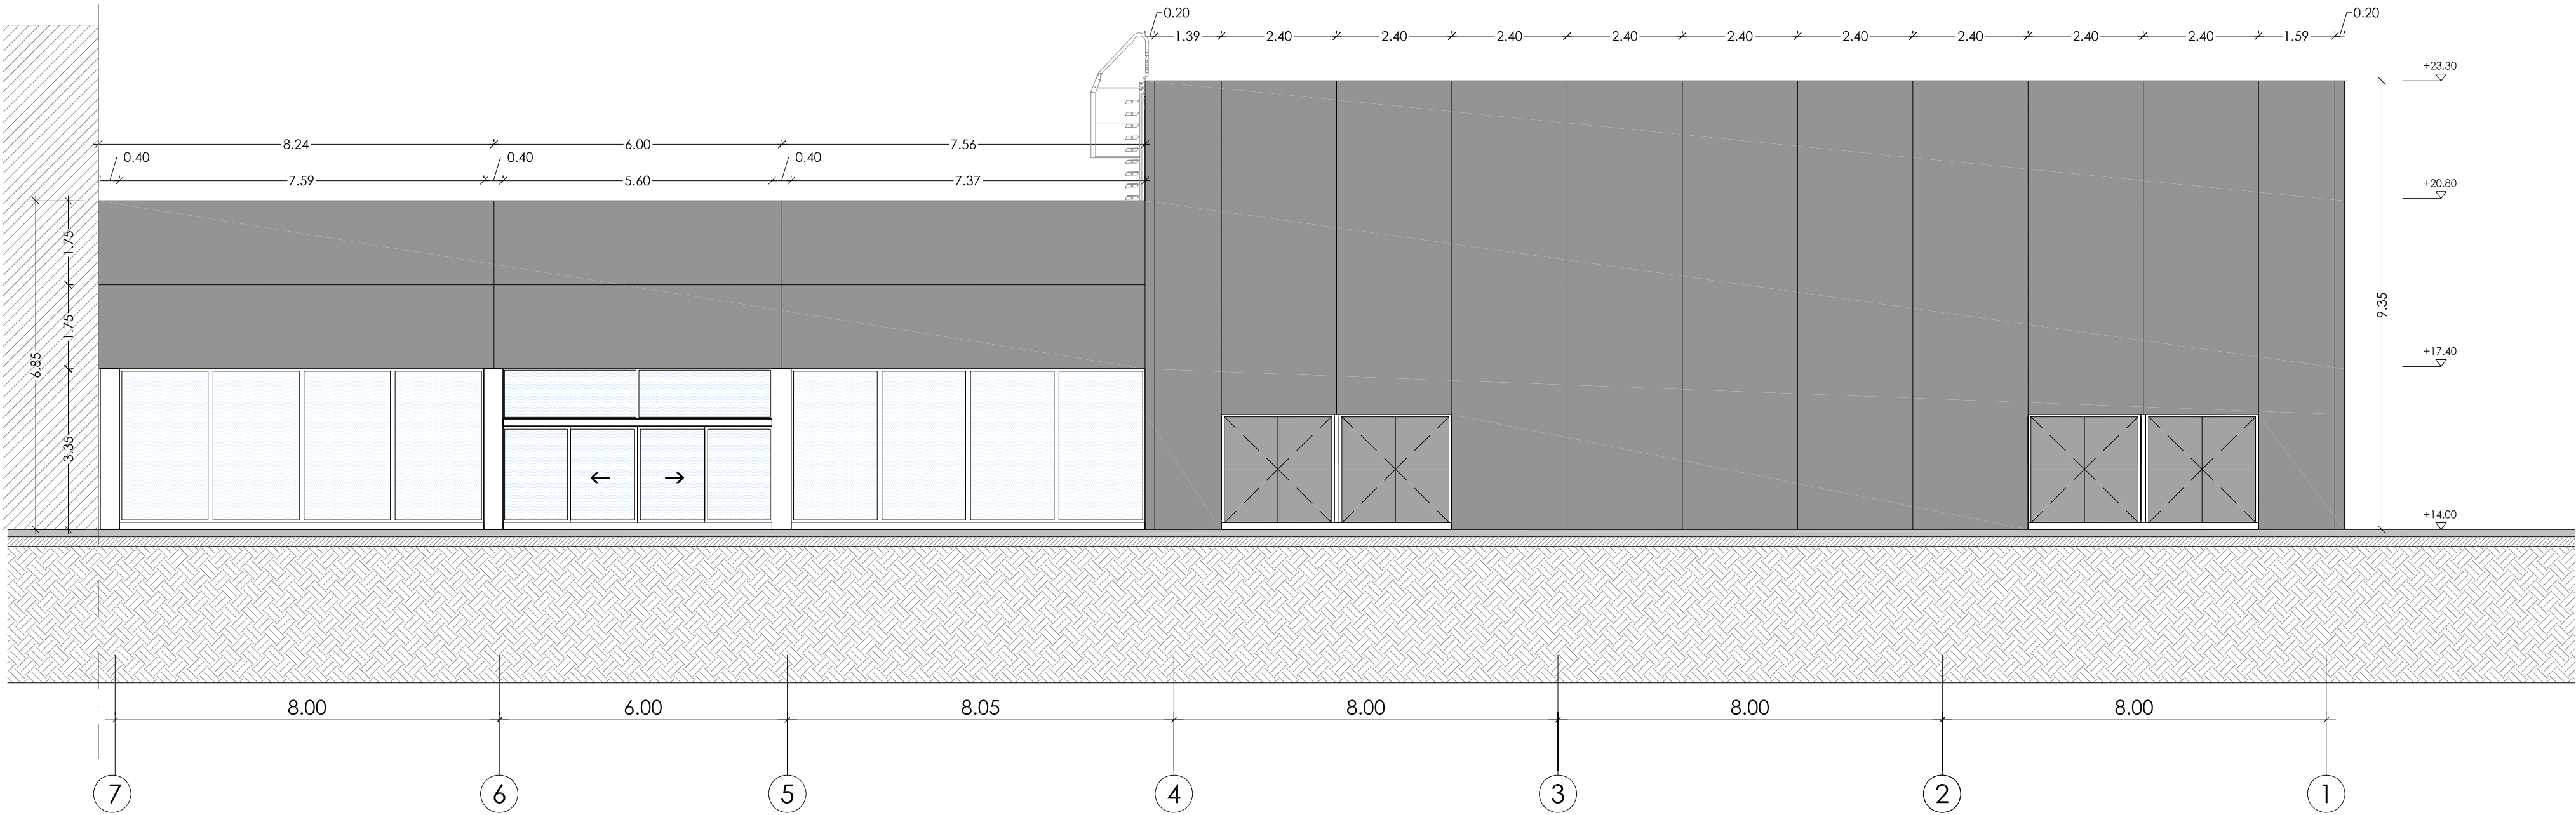


ALÇAT ENTRADA PRINCIPAL_A1

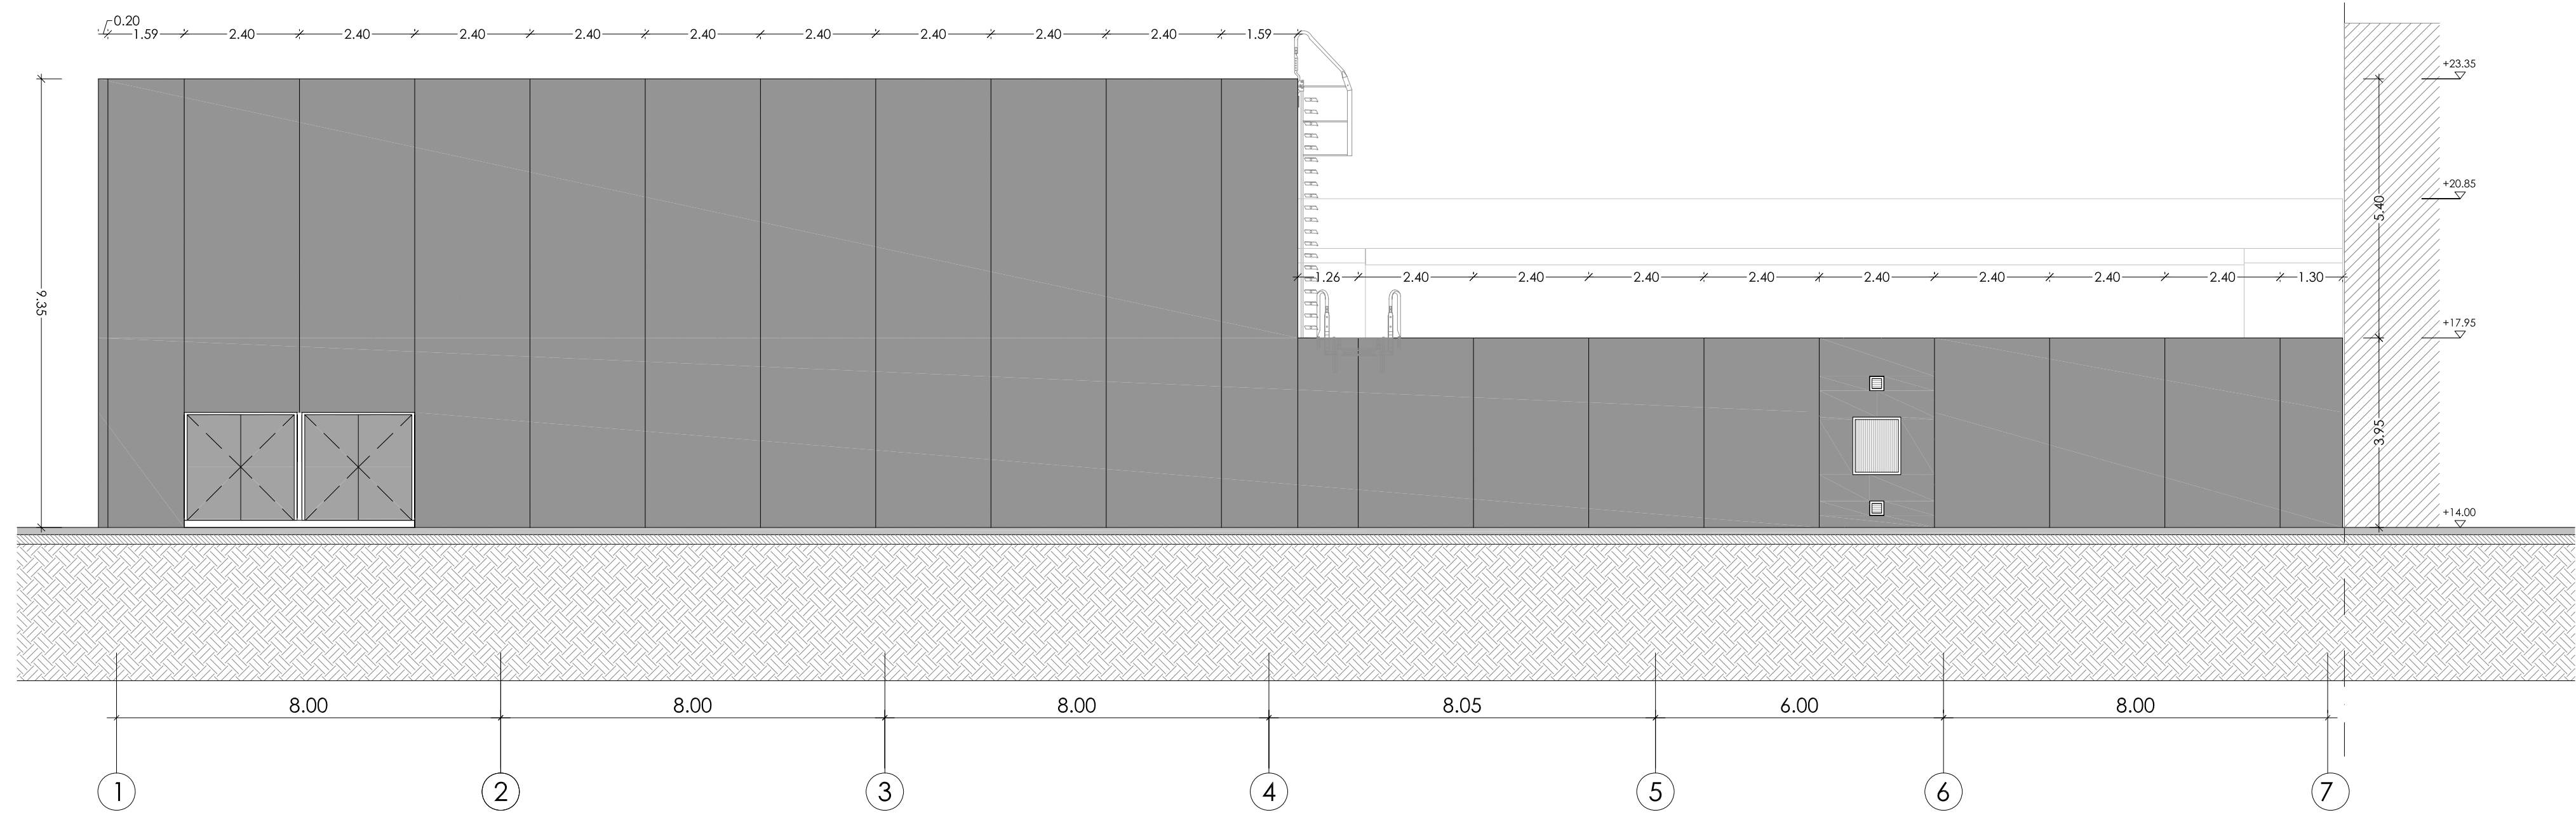

ALÇAT POSTERIOR_A2

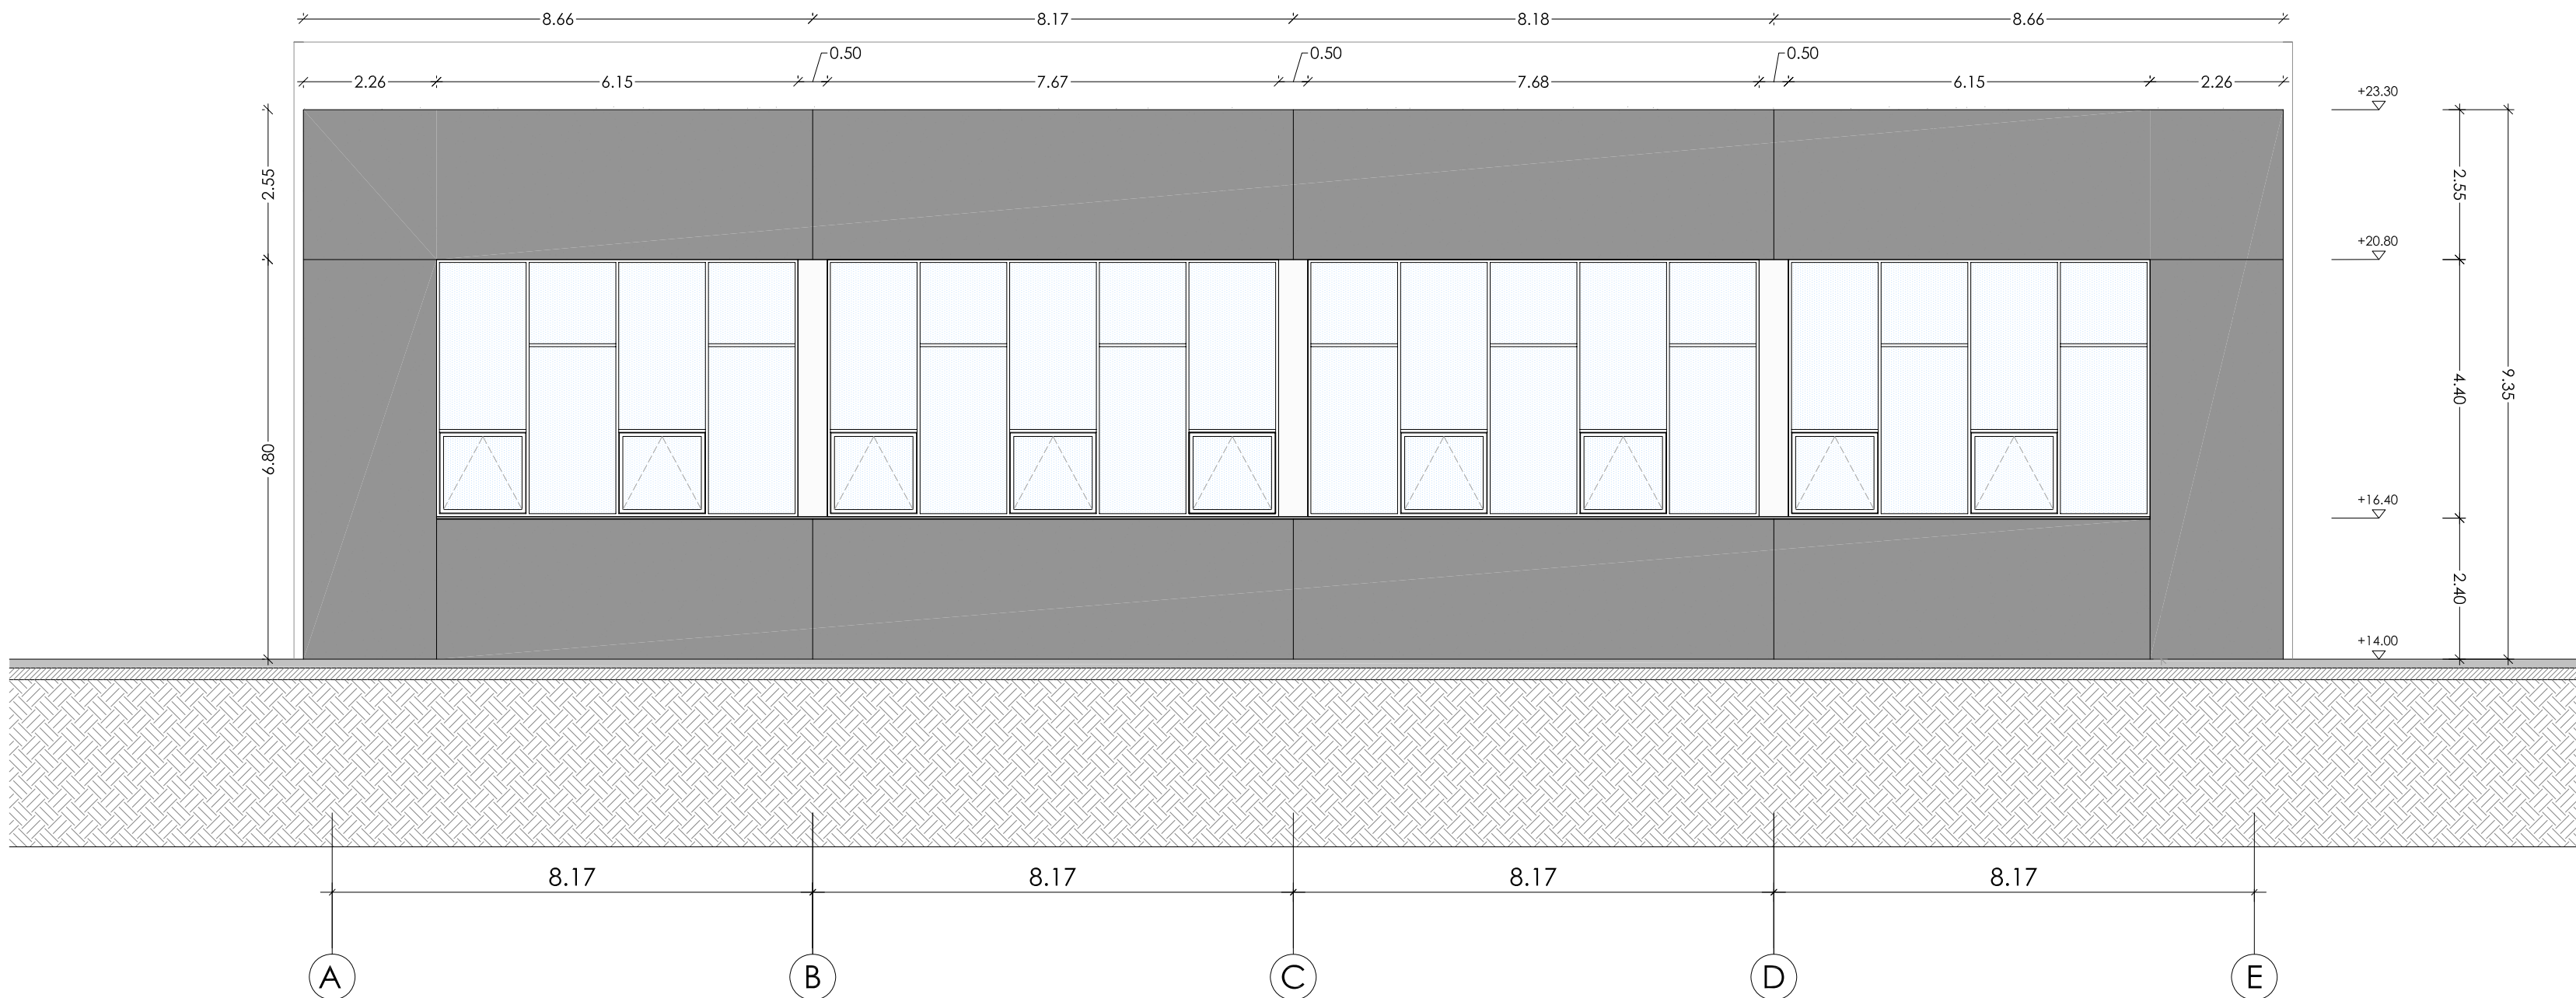

ALÇAT LATERAL_A3

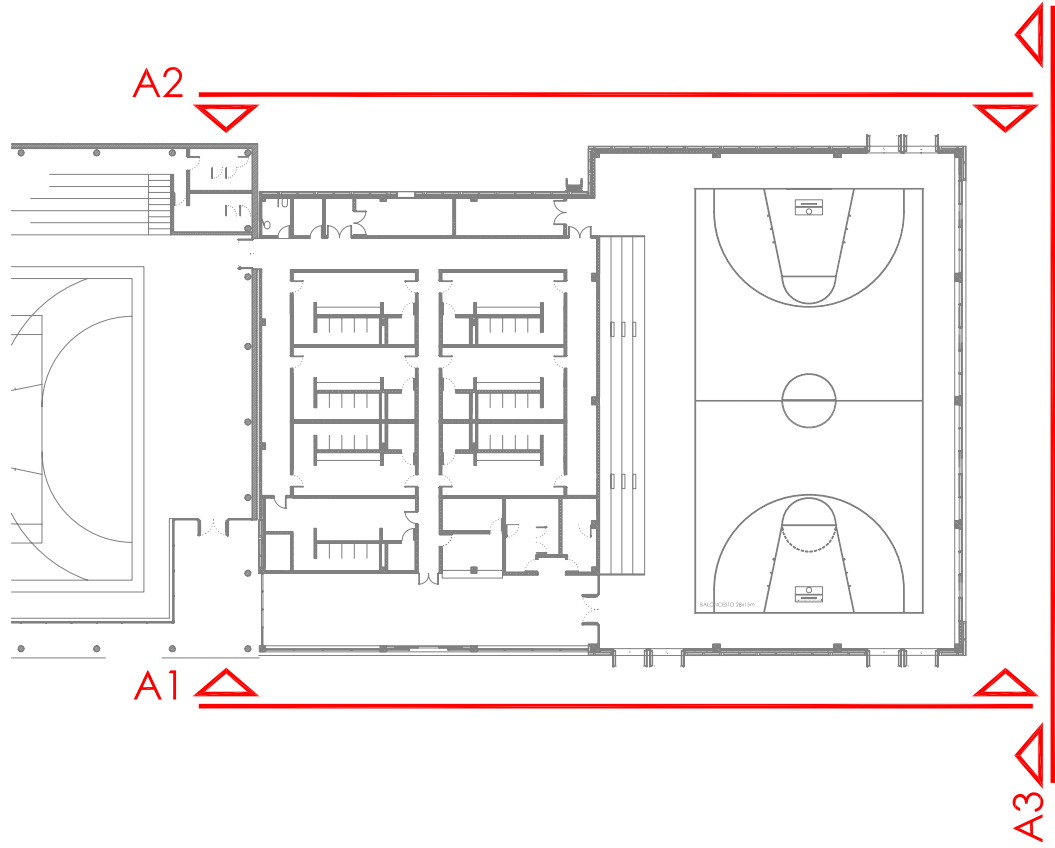

AJUNTAMENT DE CUBELLES

"OAH" - PAVELLÓ POLIESPORTIU

PAVELLÓ

CUBELLES - BARCELONA

PROJECTE BÀSIC I EXECUTIU

A - 03

ARQUITECTURA

ALÇATS

CORRECCIONS:

ESCALA
1/ 100

DATA
MARÇ 2007

ARQUITECTE:

ESTRUCTURES: BOMA S.L.

INSTAL·LACIONS: INSTAL·LACIONS ARQUITECTONIQUES S.A.

pujol






ARQUITECTURA

Gran de Gràcia 17, 2n. 08012 Barcelona
Tel. 93 415 08 48. Fax 93 415 44 21
pujol@pujolarquitectura.com
www.pujolarquitectura.com






Visat: 2007006694

MISSO COMPLETA DEDIFICACIONS
Pavelló Poliesportiu
Esports - Gran de Gràcia ampliat
Equipament: Pista de Soterrani S/N
Municipi: CUBELLES
Arquitecte: PUJOL, S.M.A. JOAQUIM



Col·legi d'Arquitectes
de Catalunya

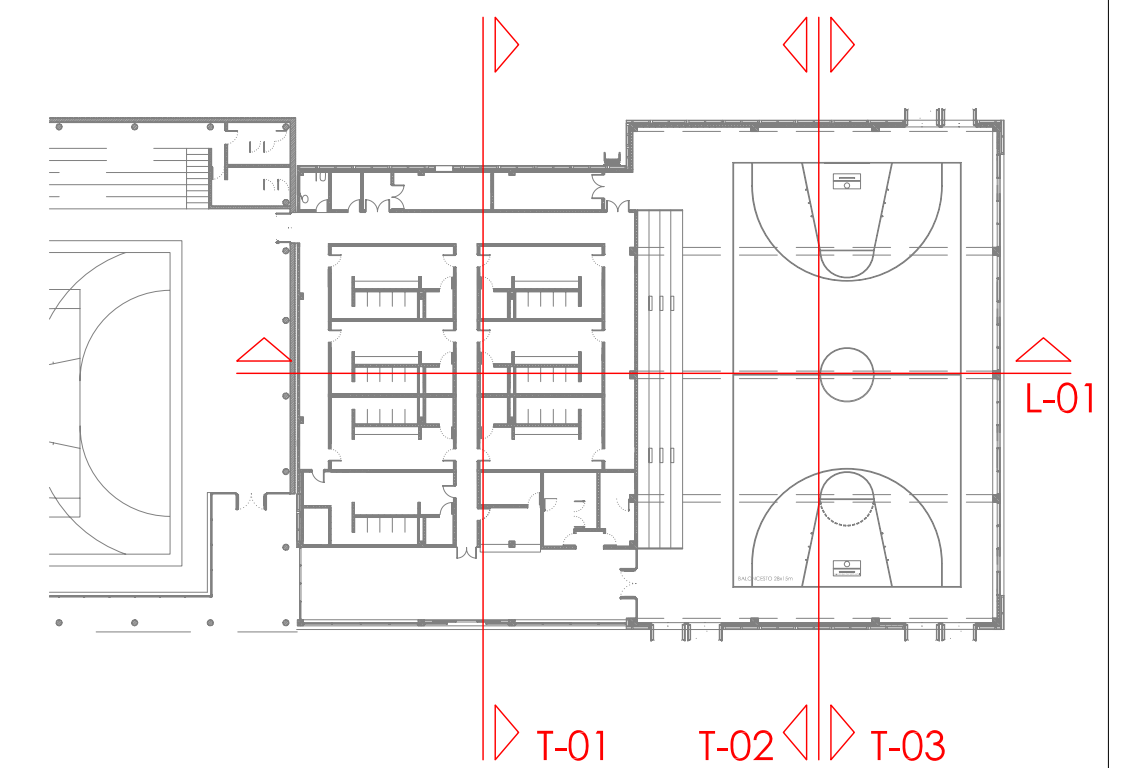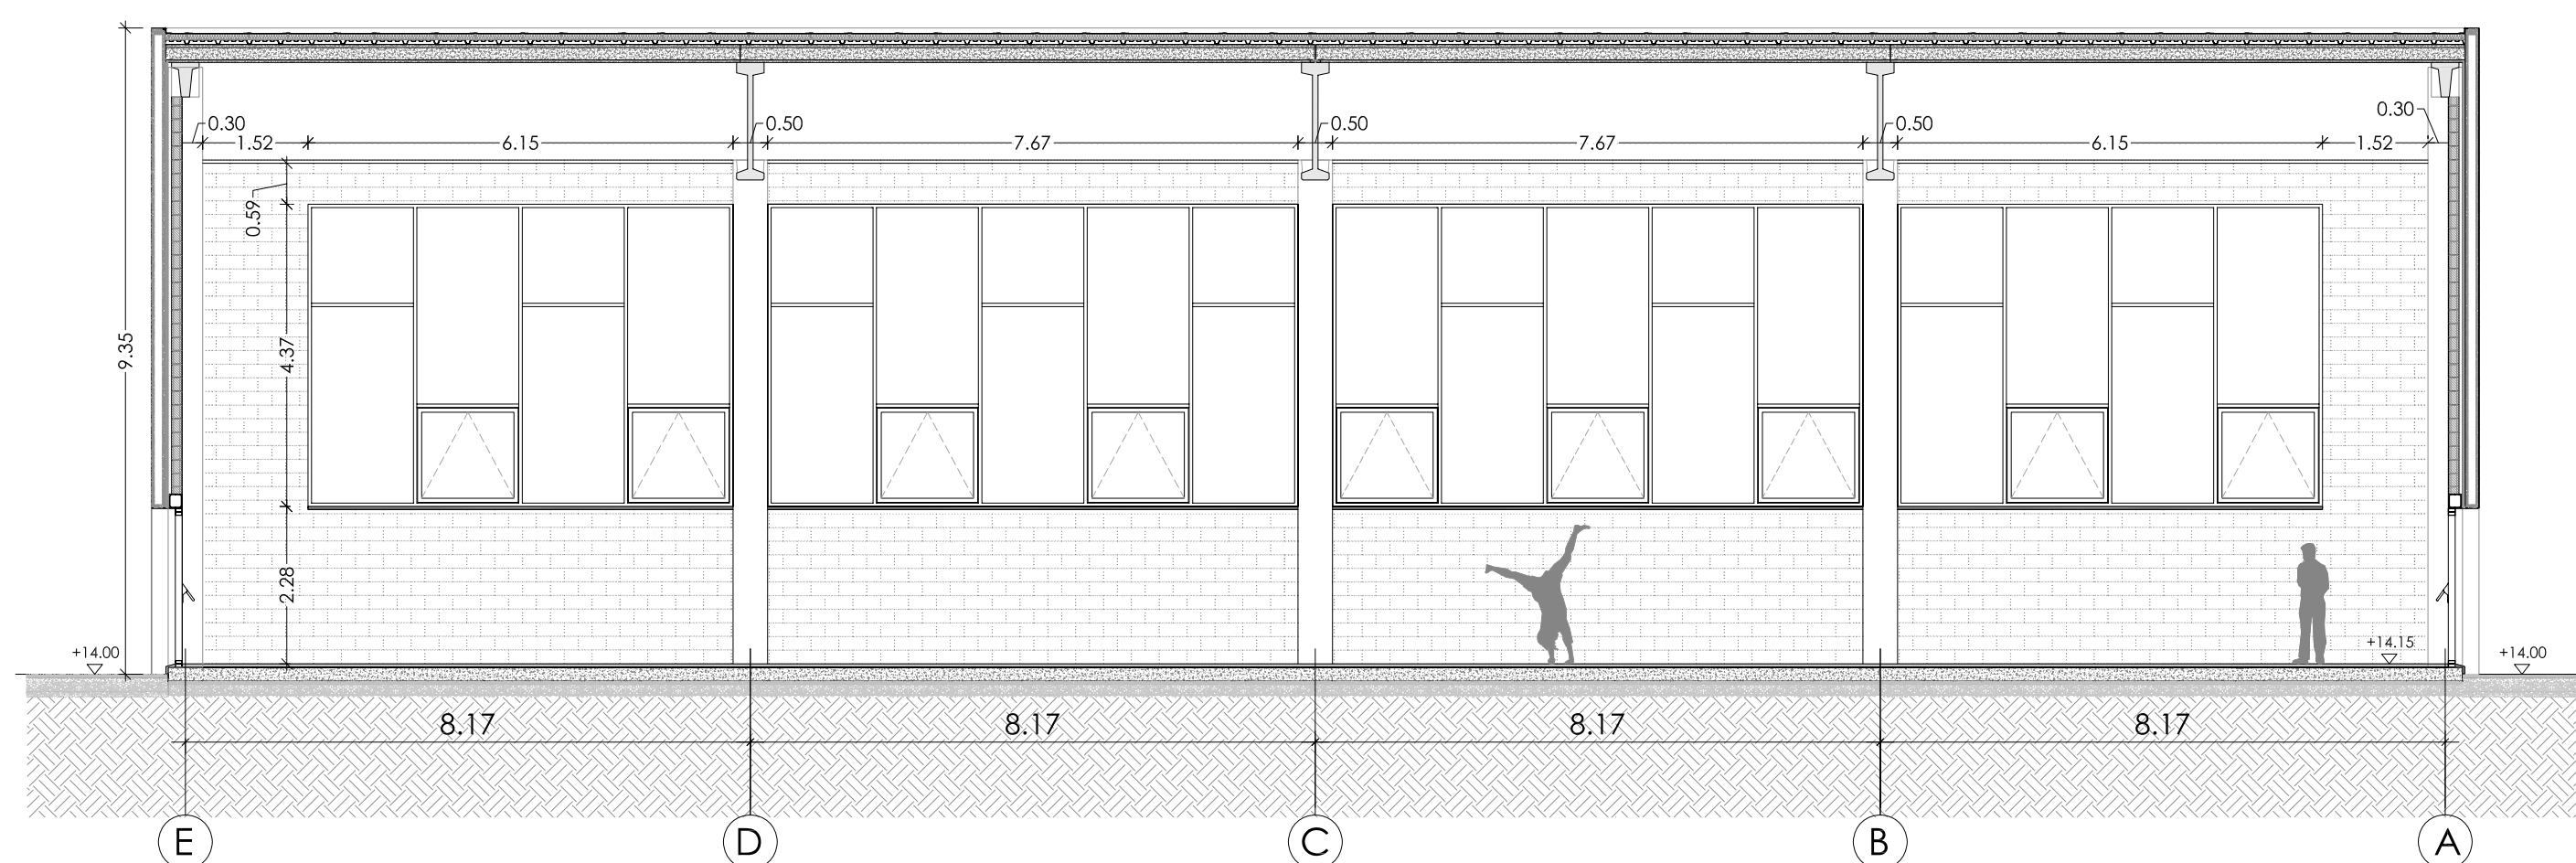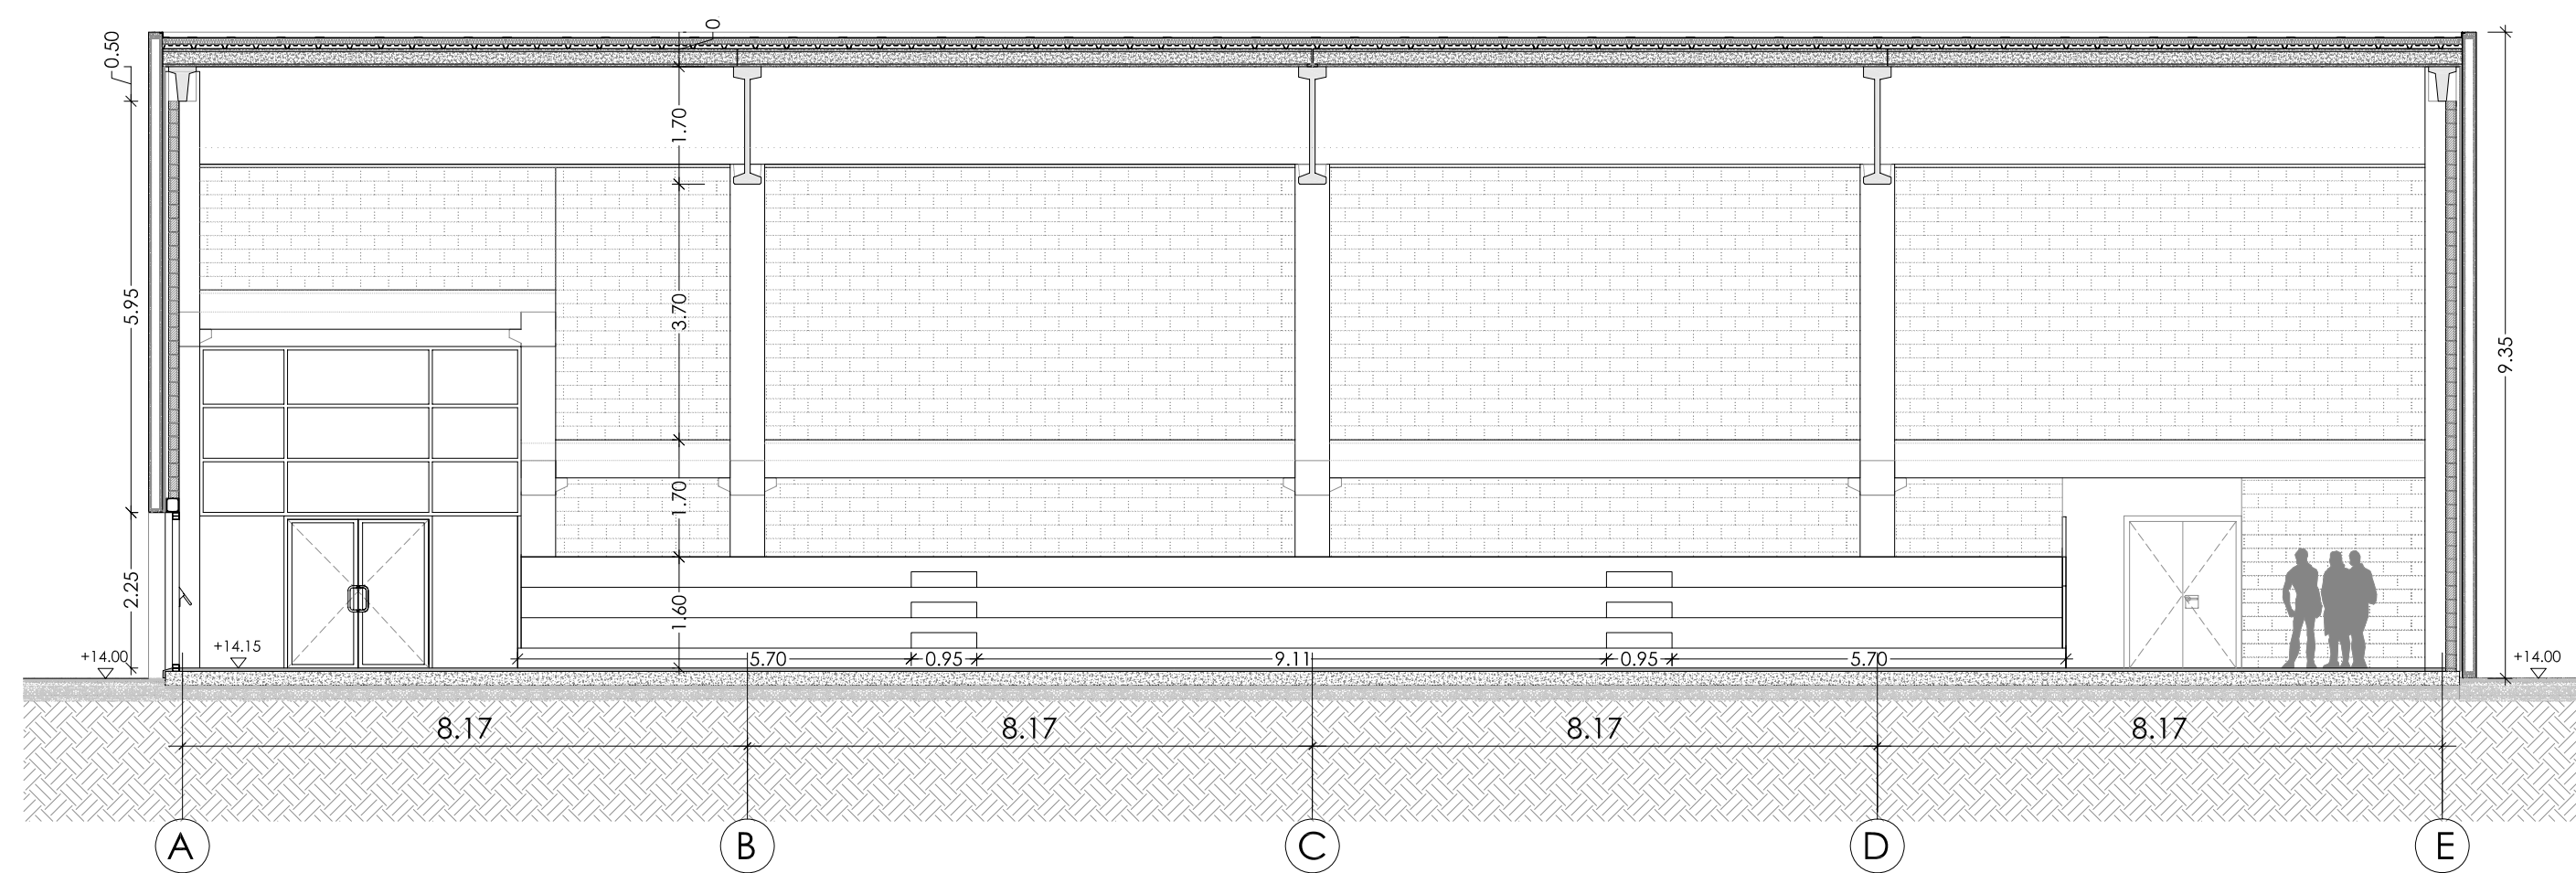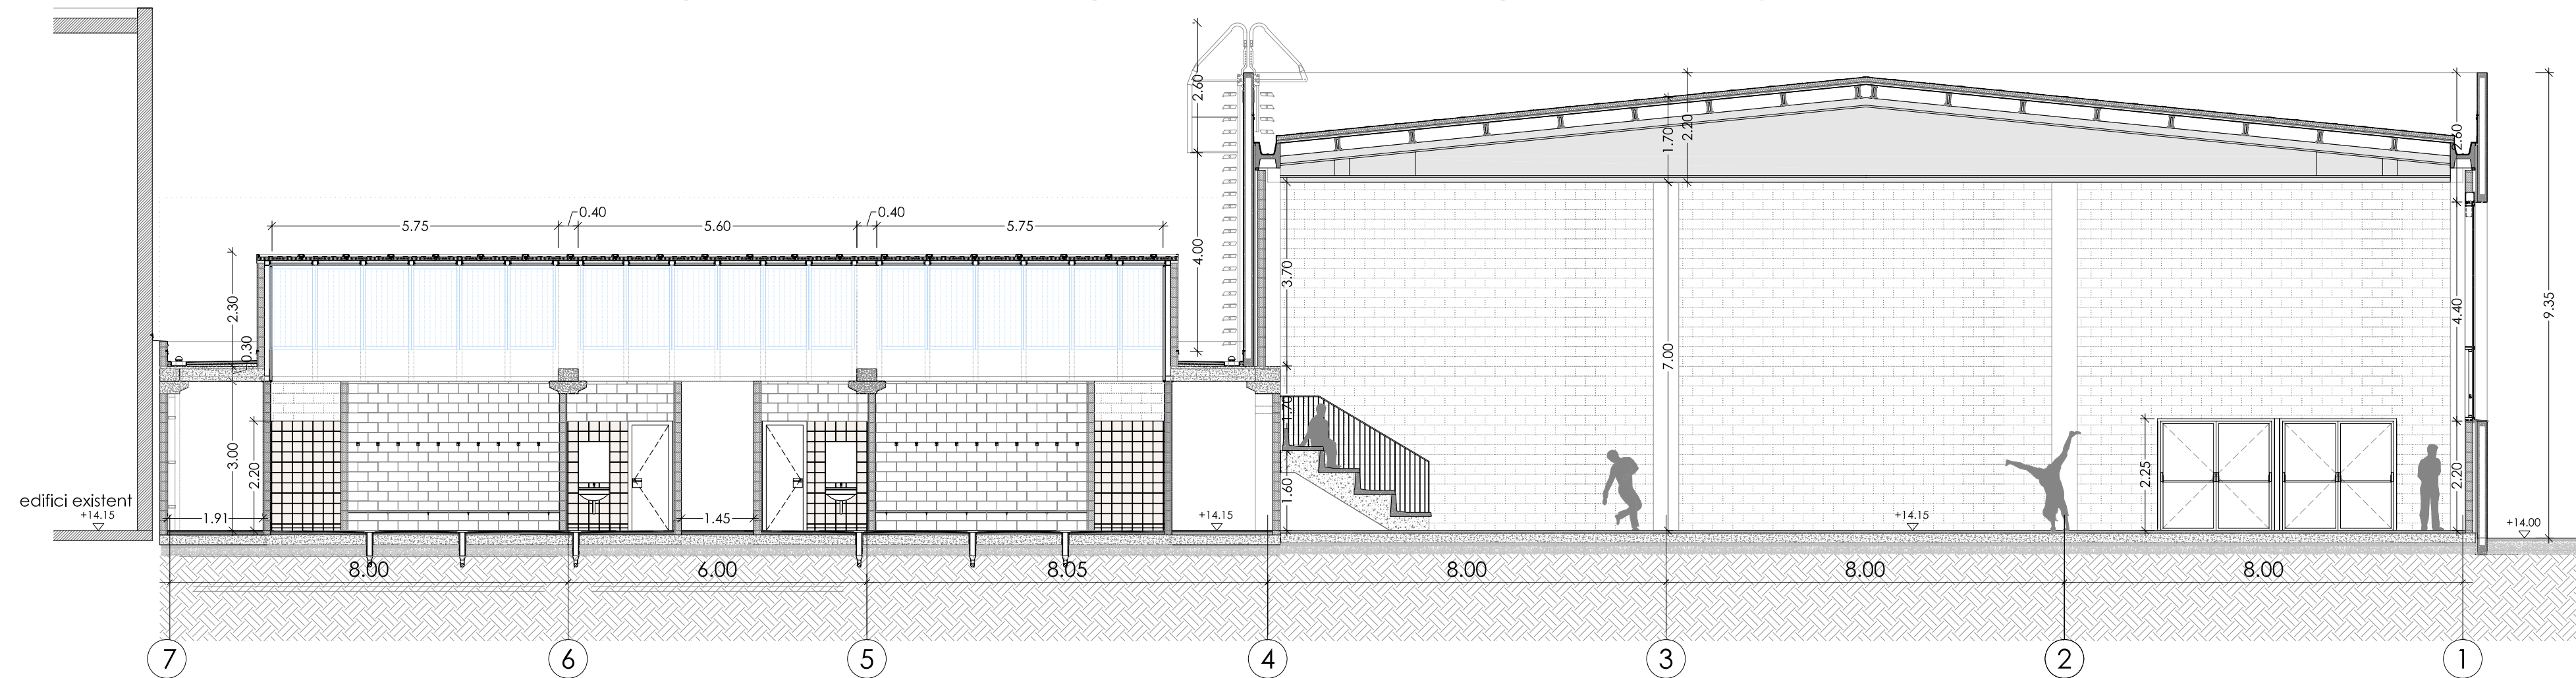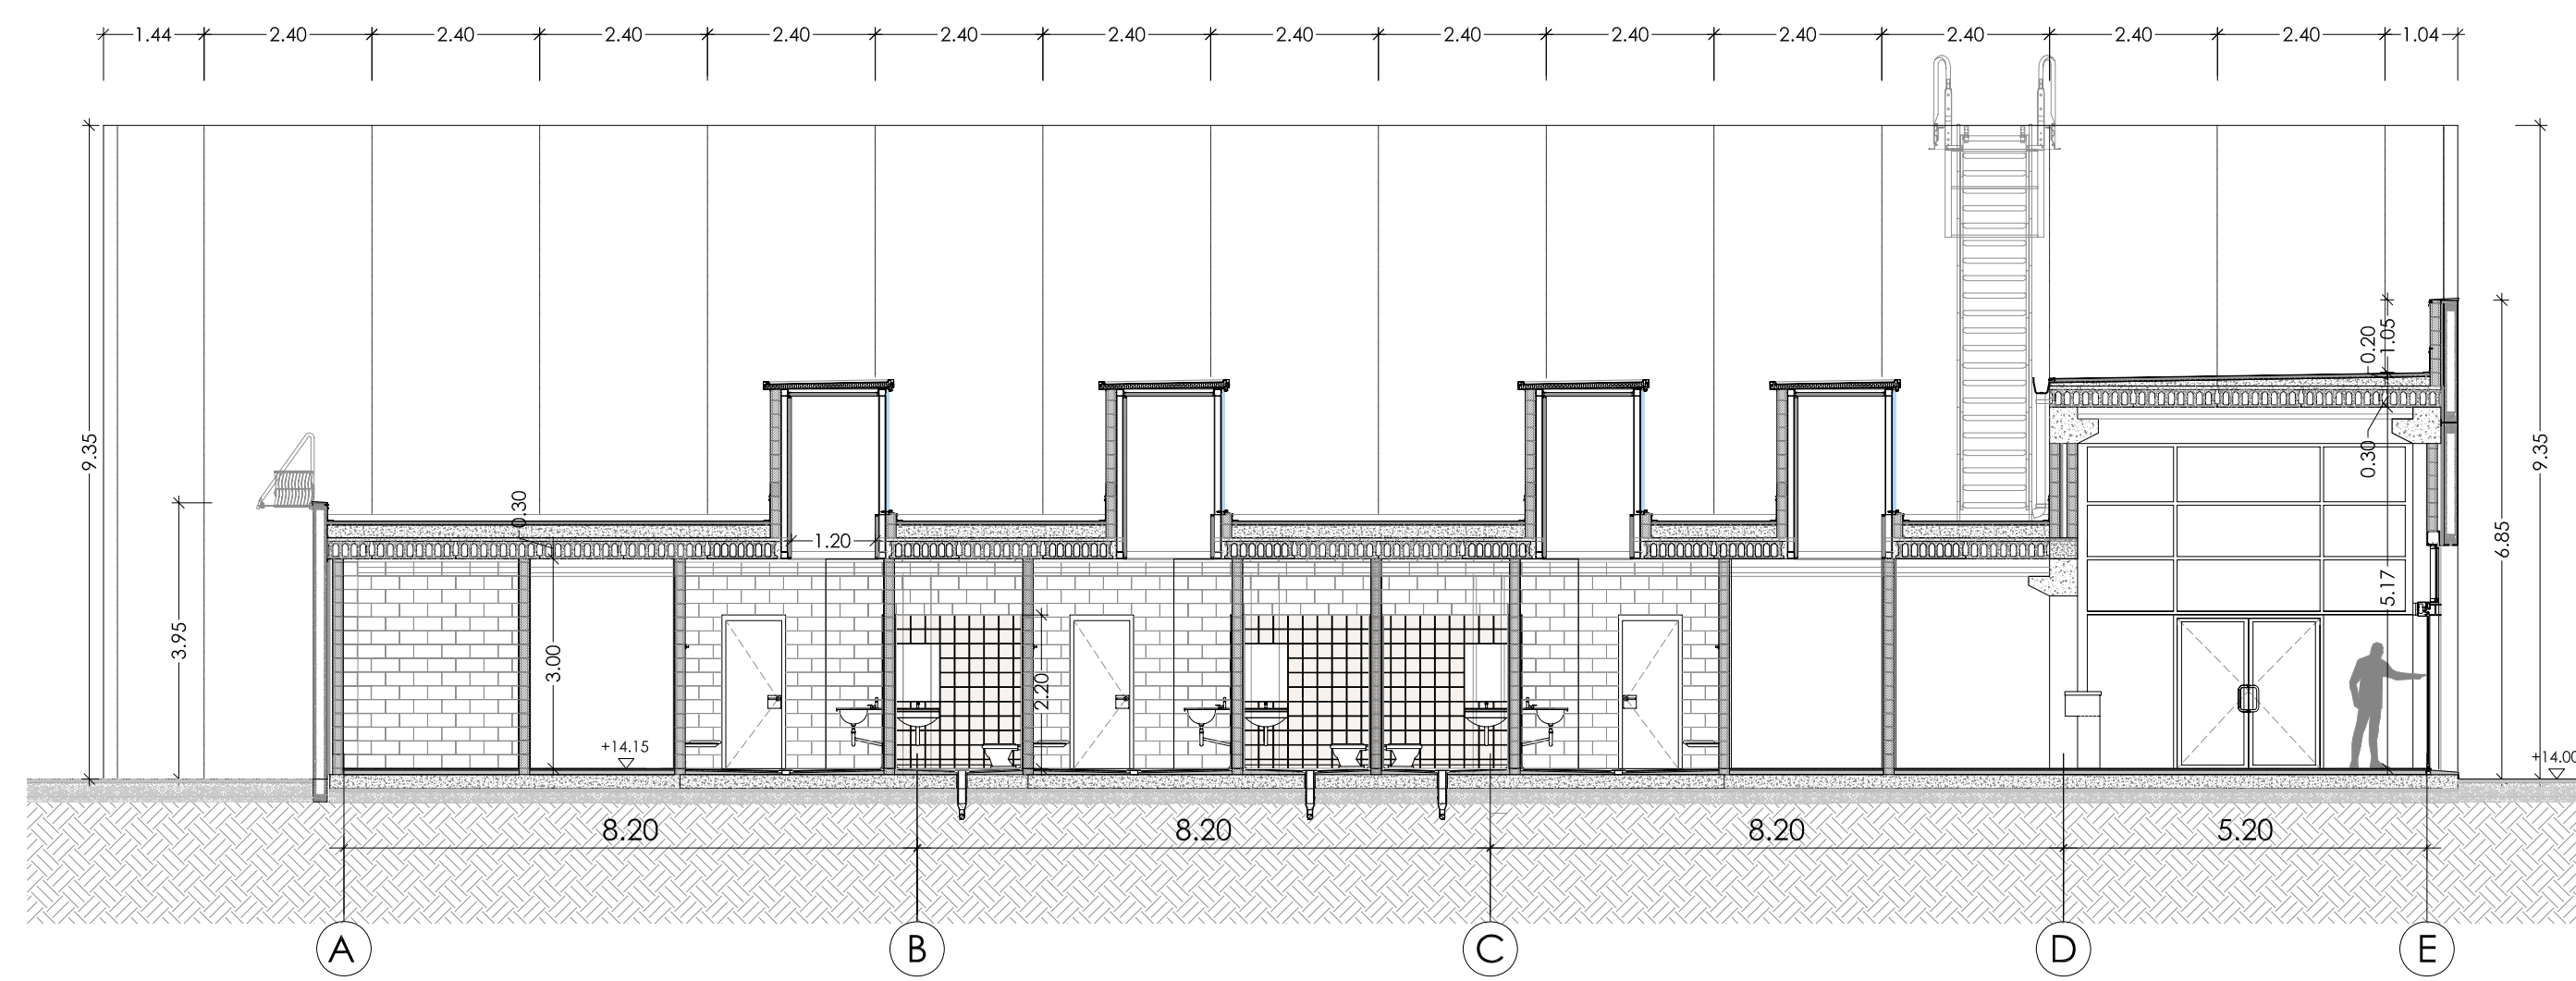




AJUNTAMENT DE CUBELLES		
"OAH" - PAVELLÓ POLIESPORTIU		
PAVELLÓ		
CUBELLES - BARCELONA		
PROJECTE BÀSIC I EXECUTIU		
A - 04		
ARQUITECTURA		
SECCIONS		
CORRECCIONS:		ESCALA 1/ 100
		DATA MARÇ 2007
ARQUITECTE:		
ESTRUCTURES: BOMA S.L.		
INSTAL·LACIONS: INSTAL·LACIONS ARQUITECTONQUES S.A.		
Gran de Gràcia 17, 2n. 08012 Barcelona Tel. 93 415 08 48. Fax 93 415 44 21 pujol@pujolarquitectura.com www.pujolarquitectura.com VISAT: 2007006654 MISSIO COMPLERTA DEDIFICACIONS Plana d'obres Expedient: Obres nous (ordenada) Emplaçament: Parcel·la de Sant Pere 58N Muntatge: Cubelles Arquitecte: PUJOL, SMOON, JOAQUIM Horta: r564a20f74a2c00729a9a36a49e Horta CMC: 2007006654-1808142007402 Document: 2007006654-2001309-01. Data Vistat: 3/6/2007 Col·legi d'Enginyers de Catalunya		

     

- 6.1. FUSTERIA FIE D'ALLUMINI LACAT AMB VIDRES CLIMAT
- 6.2. FUSTERIA BATERIA D'ALLUMINI LACAT AMB VIDRES CLIMAT
- 6.3. FUSTERIA PORTA PORTES CORREDERES
- 6.4. AMB MECANISME AUTOMÀTIC, ALUMINI LACAT
- 6.5. PERFIL HEB DE 10X100mm
- 6.6. PORTA SECURITAT DE VIDRE TRANSPARENT
- 6.7. TIRADOR TIPUS OCAZAR BENZIL O SIMILAR
- 6.7. TIRADOR TIPUS OCAZAR DOBRO O SIMILAR
- 6.8. PORTA DE FUSTA DOS JUS VENTIL BATERES
- 6.9. PLACA PANY:
- 6.10. PORTA DE FUSTA 80, UN FULL BATER
7. SANEJAMENT I APARELLS SANITARIS
- 7.1. REBLERT DE TRASDÓS AMB TERRES SECCIONADES
- 7.2. LAJUNA IMPERMEABLE
- 7.3. PLACA DE RECULADA D'AIGUA COBERTA
- 7.4. BAXANT METÀLIC
- 7.5. BUNERA DE PVC
- 7.6. PERICÓ REGISTRABLE
- 7.7. FIACIÓ DE CANAL A COBERTA
- 7.8. RENTAMANS
- 7.9. WC
- 7.10. MALL DE BANY
- 7.11. DUTTERIES
8. SERRALLERIA
- 8.1. REIXA VENTILACIÓ SACA CALDERES
- 8.2. PORTA RF METÀLICA E1240-C5
- 8.3. MANETA ALUMINI TIPUS OCAZAR O SIMILAR
- 8.4. PLACA PANY TIPUS OCAZAR O SIMILAR
- 8.5. PORTA METÀLICA E1240-C5
- 8.6. SISTEMA ANTIPÀNIC
- 8.7. ESTRUCTURA TUBULAR D'ACER 10X10
- 8.8. XAPA METÀLICA FORMACIÓ CANAL
- 8.9. XAPA REMAT DE LA LUNA IMPERMEABLE
- 8.10. UPEN 200
- 8.11. HEB 160
- 8.12. ZANCLATRE EN XAPA GRECADA
- 8.13. ACCESSORI DE SUBJECIÓ DE CORRECTES
9. VARIS
- 9.1. GRADA PREFABRICADA
- 9.2. GRADINER, TALLER DE FUSTA
- 9.3. ESCALA D'AT FIE
- 9.4. ESCALA DE GAT PLEGABLE
- 9.5. BANC LUNA A VESTIDORS
- 9.6. PENADORS

  

AJUNTAMENT DE CUBELLES		
"OAH" - PAVELLÓ POLIESPORTIU		
PAVELLÓ		
CUBELLES - BARCELONA		
PROJECTE BÀSIC I EXECUTIU		
DA_SC2		
DETALLS D'ARQUITECTURA		
DETALLS CONSTRUCTIUS DE LA PISTA		
CORRECCIONS:		ESCALA 1/ 20
		DATA MARÇ 2007
ARQUITECTE:		
ESTRUCTURES: BOMA S.L.		
INSTAL·LACIONS: INSTAL·LACIONS ARQUITECTONQUES S.A.		
pujolARQUITECTURA Gran de Gràcia 17, 2n. 08012 Barcelona Tel. 93 415 08 48. Fax 93 415 44 21 pujol@pujolarquitectura.com www.pujolarquitectura.com		
		Visat: 2007006654
		MISSIO COMPLETA D'EDIFICACIONS Pavelló Poliesportiu Esportiu - Oera Nova (Barcelonès) Enclavament: Xrecal de Sant Pere SN Municipi: Cubelles Arquitecte: PUJOL, SMOH, JOAQUIM
HASH: r564AD3F7FAC007279945D64890 HASH COAC: X000F7F0244F4E48F4C020F4F4 Document: 2007006654-2007006654 - Data Vnir: 30/03/2007		Client: Bellser Sport SL Col·legi d'Eng. de Catalunya

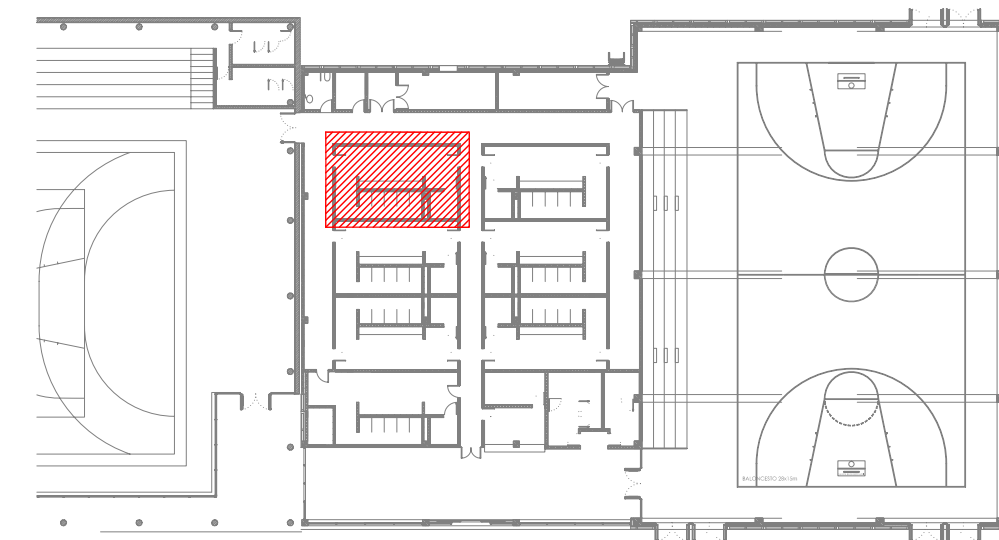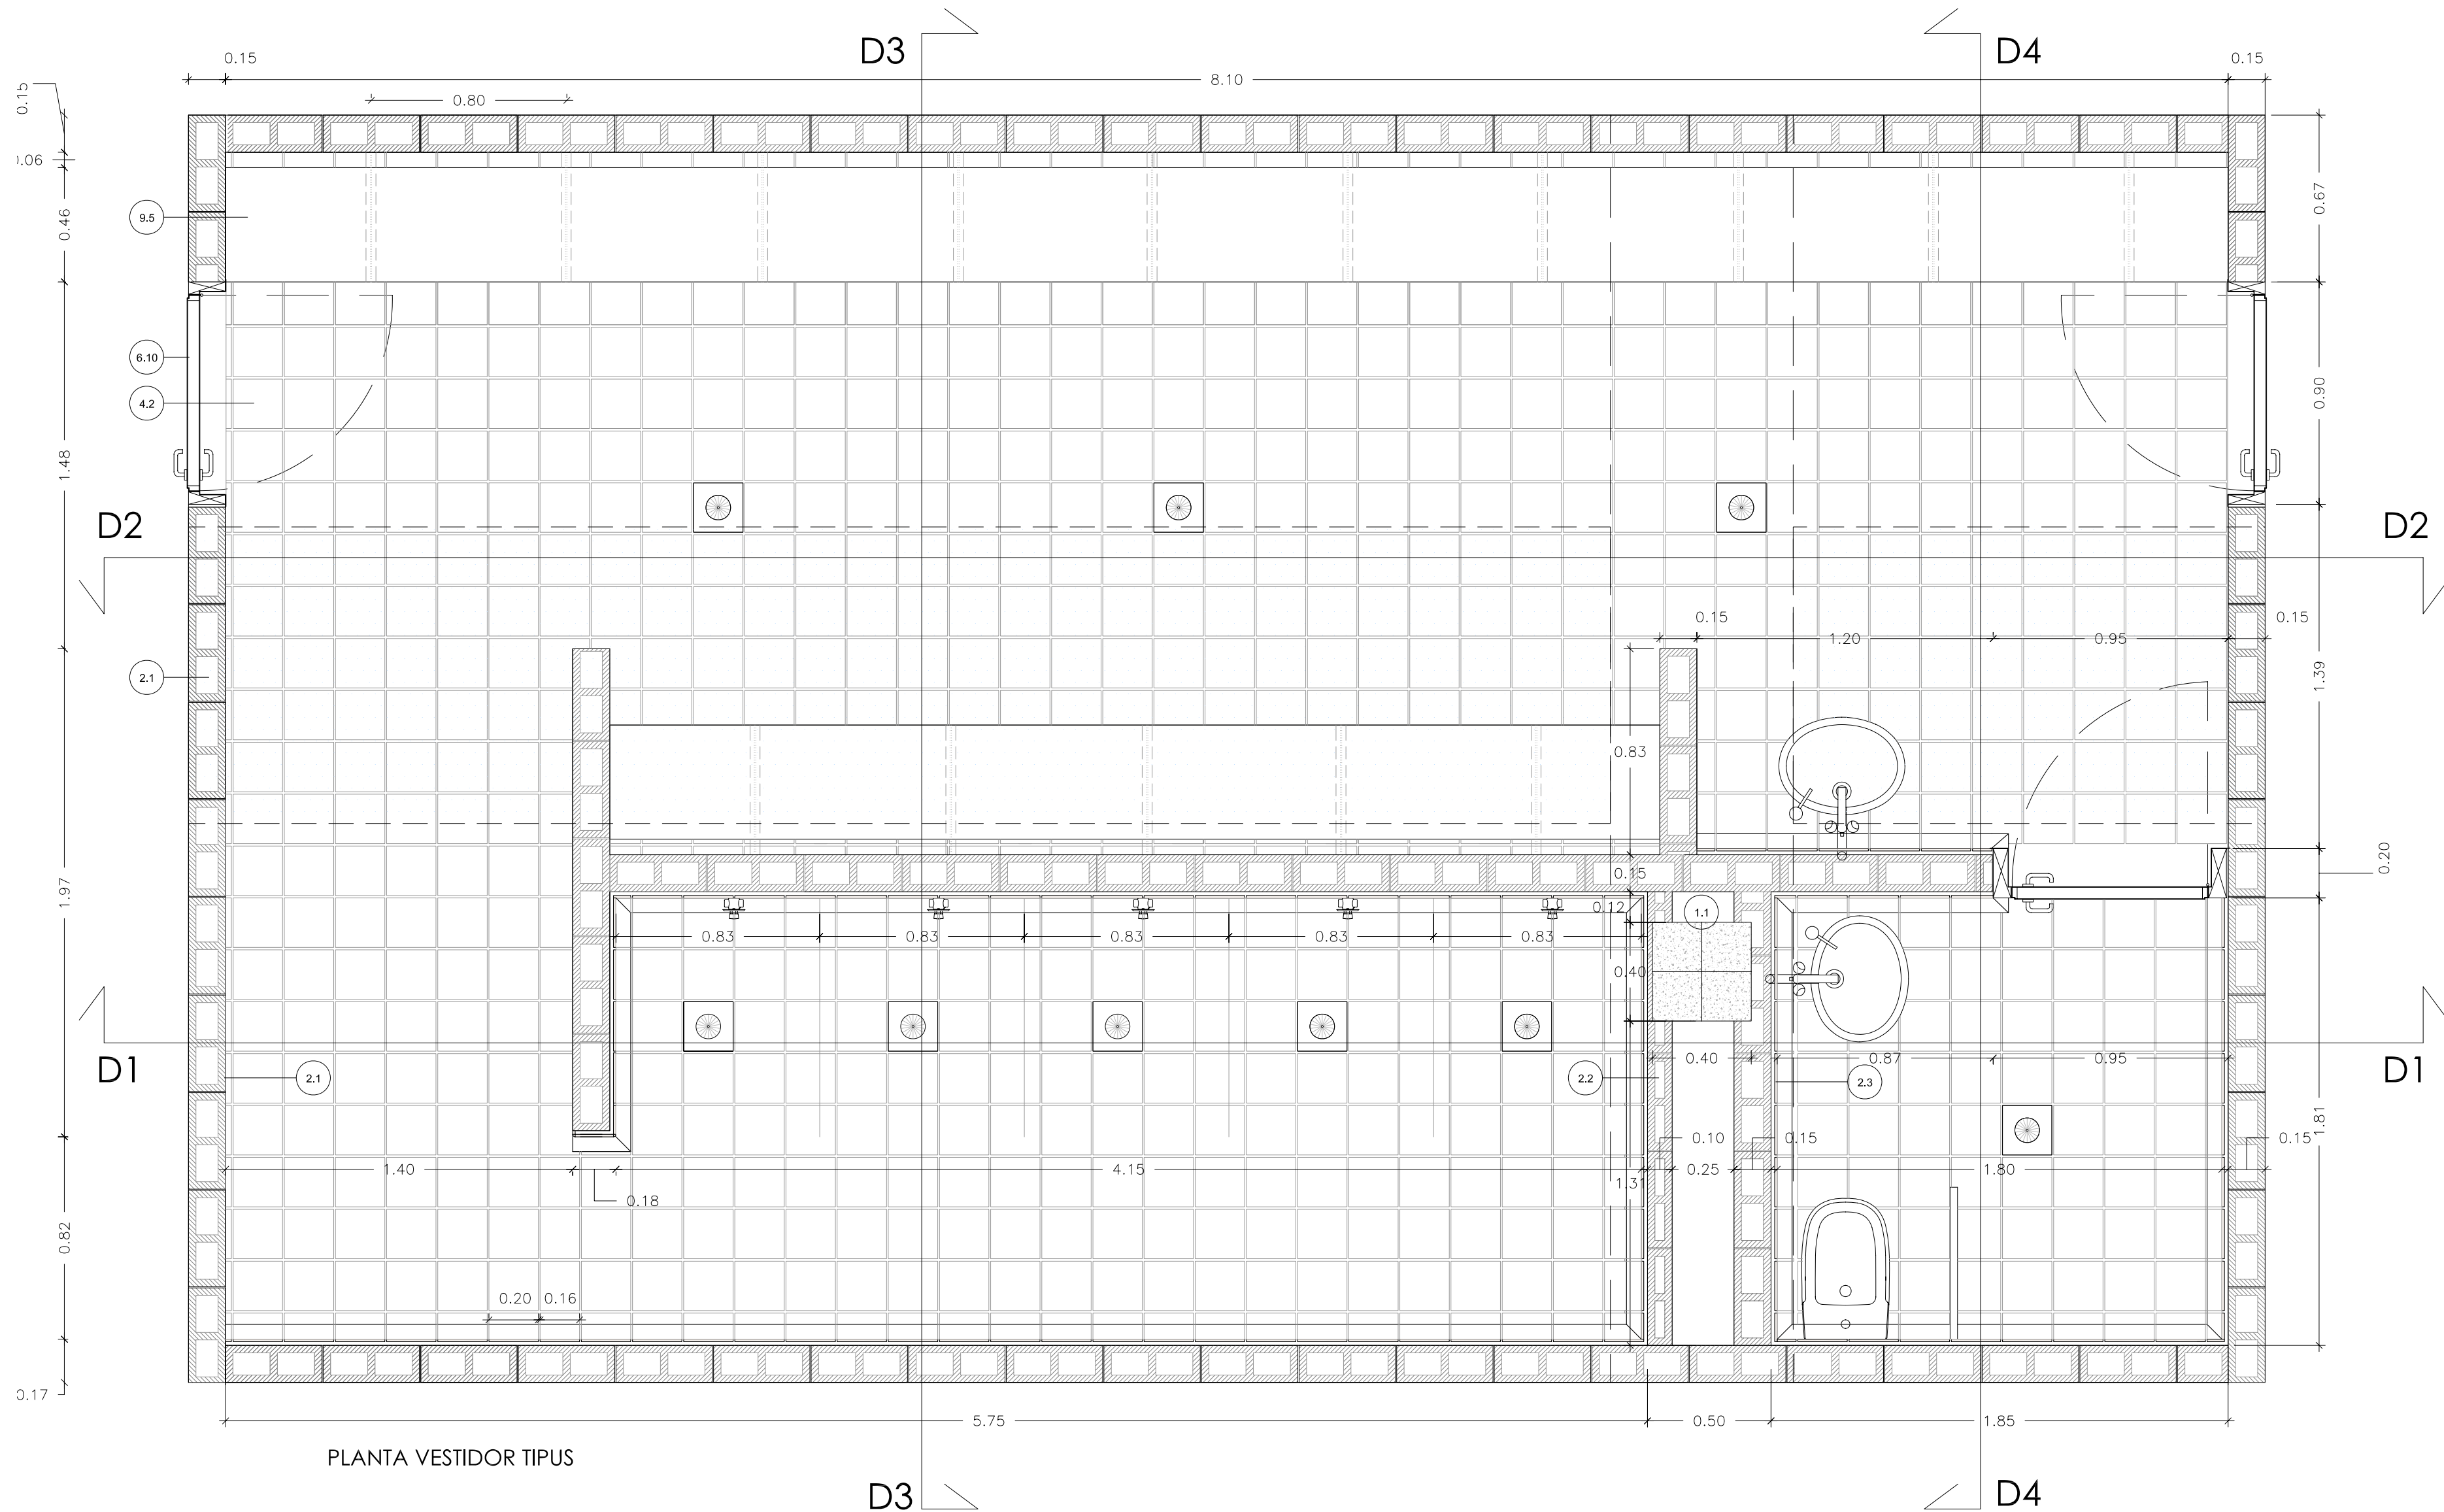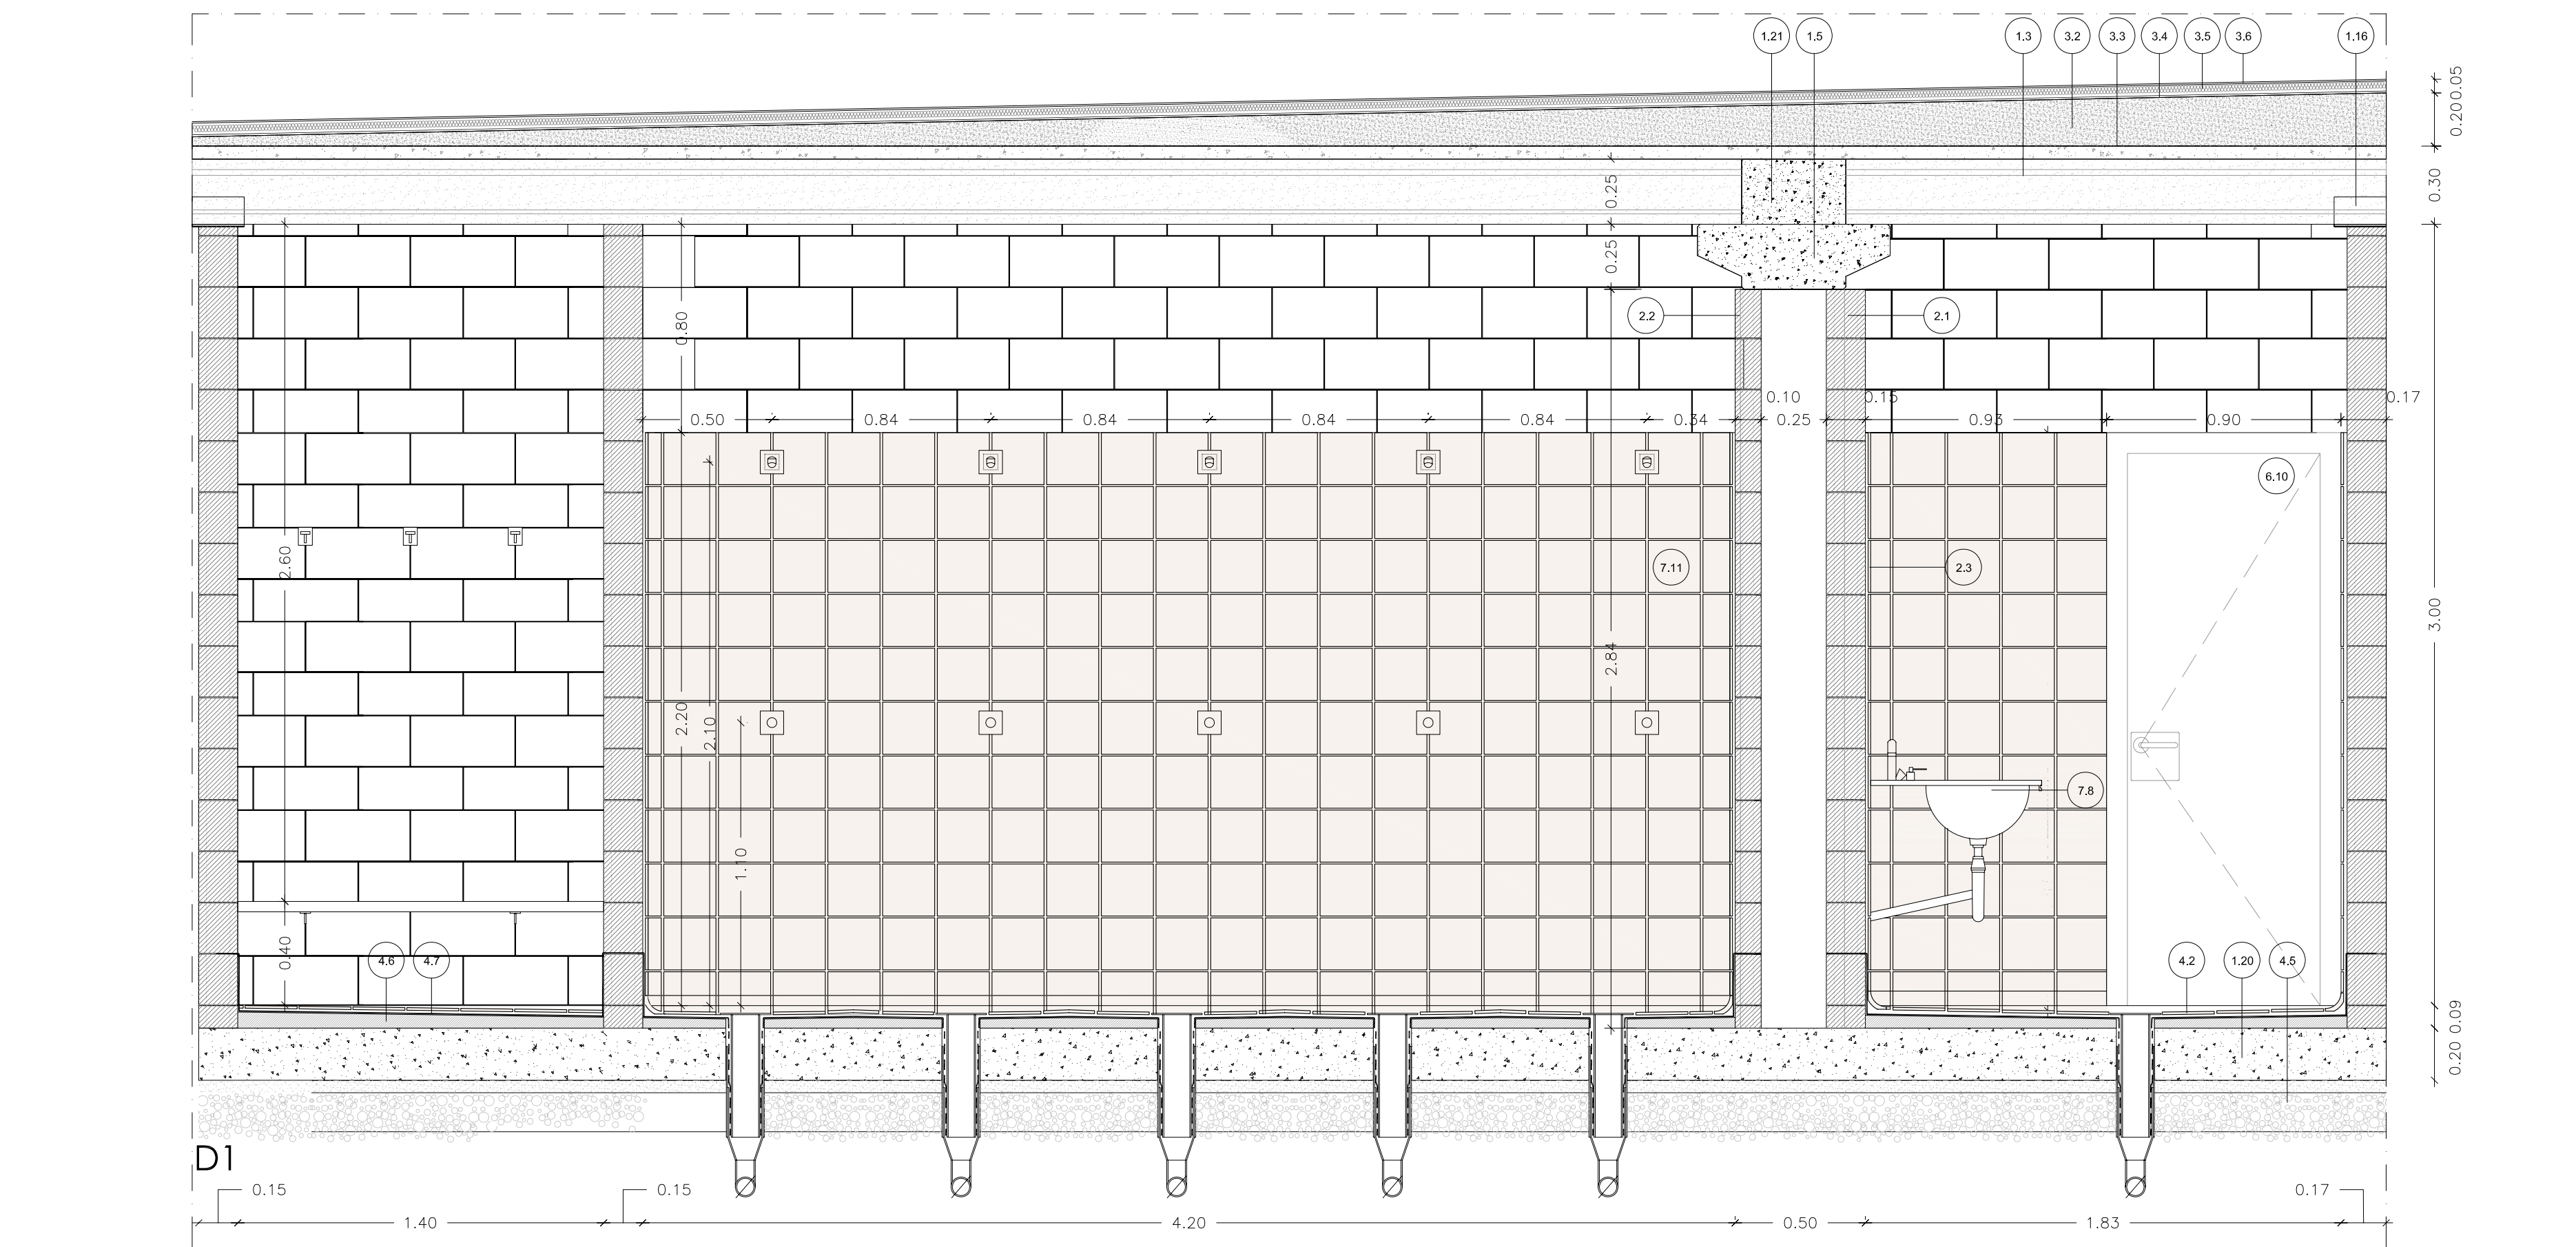

1. ESTRUCTURA
 - 1.1. PILAR PREFABRICAT FORMIGÓ 40X40
 - 1.2. PILAR PREFABRICAT FORMIGÓ 50X50
 - 1.3. PLACA DE FORMIGÓ ALVEOLAR 25cm
 - 1.4. VIGA ICARIA L 40X50
 - 1.5. VIGA ICARIA T 40X50
 - 1.6. JASSERA PERALTADA I-40
 - 1.7. VIGUETA DE FORMIGÓ PREFABRICADA ESPECIAL VP26
 - 1.8. MOSTRA FRONTAL 50
 - 1.9. CANAL H-50
 - 1.10. GRADA PREFABRICADA
 - 1.11. PANELL LLIS GRIS FACANA ALLEUGERIT 20H
 - 1.12. CORRELTJES PER A COBERTA PREFABRICADES (I) UP-26
 - 1.13. PERFIL TUBULAR 10X10
 - 1.14. PERFIL "L" SUBJECCIÓ PLADUR
 - 1.15. 2 UPN-200 SOLDADES
 - 1.16. PERFIL EN "U" SUPORT PLACA ALVEOLAR
 - 1.17. PERFIL METÀLIC DINTELL FINESTRES
 - 1.18. FORMIGÓ DE NETEJA
 - 1.19. SABATA DE FORMIGÓ
 - 1.20. SOLERA DE FORMIGÓ ø=20cm
 - 1.21. FORMIGONAT PILAR-PLACA ALVEOLAR
 - 1.22. ENCEPAT 2 PILOTS
 - 1.23. ENCEPAT 3 PILOTS
2. TANCAMENTS I DIVISIONS
 - 2.1. BLOC DE FORMIGÓ GRIS 15X20X40
 - 2.2. BLOC DE FORMIGÓ GRIS 10X20X40
 - 2.3. APLACAT CERÀMIC 20X20cm
 - 2.4. ACABAT PLAQUES PLADUR ø= 50mm
 - 2.5. MAMPARA FENOLICA
 - 2.6. ALLAMENT TÈRMIC PROJECTAT
3. COBERTA
 - 3.1. PANELL SANDWICH
 - 3.2. FORMIGÓ CEL·LULAR FORMACIÓ DE PENDENTS 2%
 - 3.3. BARRERA DE VAPOR
 - 3.4. GEOTEXTIL
 - 3.5. ALLAMENT TÈRMIC
 - 3.6. LAMINA BITUMINOSA AUTOPROTEGIDA
 - 3.7. XAPA GRECADA FORMACIÓ DE COBERTA
 - 3.8. CORRELTJES DE SUPORT DE LA COBERTA
 - 3.9. POLICARBONAT ALVEOLAR DAMPALON
4. SOLATS I PAVIMENTS
 - 4.1. PAVIMENT FORMIGÓ POLIT ACABAT AMB QUARS ø=5cm
 - 4.2. PAVIMENT CERÀMIC 20X20cm
 - 4.3. SOLERA DE FORMIGÓ ø=20cm
 - 4.4. BARRERA DE VAPOR
 - 4.5. ENCAMAT DE GRAVA
 - 4.6. FORMIGÓ DE PENDENTS
 - 4.7. IMPERMEABILITZACIÓ DE PVC
 - 4.8. MORTER
 - 4.9. REMAT DE PEDRA ARTIFICIAL
5. REVESTIMENTS
 - 5.1. REVESTIMENT DE PECES CERÀMIQUES 20X20
 - 5.2. REVESTIMENT DE XAPA METÀLICA
 - 5.3. REMAT D'ALUMINI-ESCUPIDOR
6. FUSTERIA
 - 6.1. FUSTERIA FIXE D'ALUMINI LACAT AMB VIDRES CLIMAIT
 - 6.2. FUSTERIA BATENT D'ALUMINI LACAT AMB VIDRES CLIMAIT
 - 6.3. FUSTERIA DE PORTES CORREDERES
 - 6.4. PERIL HEB DE 160X160mm
 - 6.5. PORTA SECURIT DE VIDRE TRANSPARENT
 - 6.6. TIRADOR TIPUS OCARIZ SENZILL O SIMILAR
 - 6.7. TIRADOR TIPUS OCARIZ DOBLE O SIMILAR
 - 6.8. PORTA DE FUSTA DOS FULLS BATES
 - 6.9. PLACA PANY
 - 6.10. PORTA DE FUSTA 80 UN FULL BATENT
7. SANEJAMENT I APARELLS SANITARIS
 - 7.1. REBLERT DE TRASDÓS AMB TERRES SELECCIONADES
 - 7.2. LAMINA IMPERMEABLE ASFÀLTICA
 - 7.3. CANAL DE RECOLLIDA D'AIGUA COBERTA
 - 7.4. BAIXANT METÀLIC
 - 7.5. BUNERA DE PVC
 - 7.6. PERICÓ REGISTRABLE
 - 7.7. FIXACIÓ DE CANALÓ A COBERTA
 - 7.8. RENTAMANS
 - 7.9. WC
 - 7.10. MIRALL DE BANY
 - 7.11. DUTXES
8. SERRALLERIA
 - 8.1. REIXA VENTILACIÓ SALA CALDERES
 - 8.2. PORTA RF METÀLICA E12-60-C5
 - 8.3. MANETA ALUMINI TIPUS OCARIZ O SIMILAR
 - 8.4. PLACA PANY TIPUS OCARIZ O SIMILAR
 - 8.5. PORTA METÀLICA E12-60-C5
 - 8.6. SISTEMA ANTIPANIC
 - 8.7. ESTRUCTURA TUBULAR D'ACER 10X10
 - 8.8. XAPA METÀLICA FORMACIÓ CANAL
 - 8.9. XAPA REMAT DE LA LAMINA IMPERMEABLE
 - 8.10. UPN 200
 - 8.11. HEB 160
 - 8.12. ANCLATGE EN XAPA GRECADA
 - 8.13. ACCESSORI DE SUBJECCIÓ DE CORRELTJES
9. VARIS
 - 9.1. GRADA PREFABRICADA
 - 9.2. MOSTRADOR TAUJER DE FUSTA
 - 9.3. ESCALA DE GAT FIXE
 - 9.4. ESCALA DE GAT PLEGABLE
 - 9.5. BANC LINEAL A VESTIDORS
 - 9.6. PENJADORS

AJUNTAMENT DE CUBELLES

"OAH" - PAVELLÓ POLIESPORTIU

PAVELLÓ

CUBELLES - BARCELONA

PROJECTE BÀSIC I EXECUTIU

DA_V 01

DETALLS D'ARQUITECTURA

VESTIDORS

CORRECCIONS:

ESCALA
1/ 20

DATA
MARÇ 2007

ARQUITECTE:

ESTRUCTURES: BOMA S.L.

INSTAL·LACIONS: INSTAL·LACIONS ARQUITECTONIQUES S.A.

pujol

ARQUITECTURA



Gran de Gràcia 17, 2n. 08012 Barcelona
Tel. 93 415 08 48. Fax 93 415 44 21
pujol@pujolarquitectura.com
www.pujolarquitectura.com


Visat: 2007/006654




MISSO COMPLETA DEDICACIONS
Plaça de Sant Pere 10
Espanya - 08001 Barcelona
Equipament: Plaça de Sant Pere 10
Municipi: Barcelonès
Arquitectes: PUJOL, BOMA, JOAQUIM

Col·legi d'Arquitectes
de Catalunya

3. COBERTA
- 3.1. PANELL SANDWICH
- 3.2. FORMIGO CELLULAR FORMACIÓ DE PENDENTS 2%
- 3.3. BARRETES DE VAPOR
- 3.4. GEOTEXTIL
- 3.5. AL·LIMEN TÈRMIC
- 3.6. LÀMINA BITUMINOSA AUTOPROTEGIDA
- 3.7. XAPA GRECADA FORMACIÓ DE COBERTA
- 3.8. CORRETTES DE SUPORT DE LA COBERTA
- 3.9. POLICARBONAT AL·VEOLAR DAMPLALON
4. SOLATS I PAVIMENTS
- 4.1. PAVIMENT FORMIGO PLOT ACABAT AMB QUARS $\varphi=6\text{cm}$
- 4.2. PAVIMENT CERÀMIC 20x20cm
- 4.3. SOLERA DE FORMIGÓ $\varphi=20\text{cm}$
- 4.4. BARRERA DE VAPOR
- 4.5. EMMACAT DE GRAVA
- 4.6. FORMIGÓ DE PENDENTS
- 4.7. IMPERMEABILITZACIÓ DE PVC
- 4.8. MORTER
- 4.9. REMAT DE PEDRA ARTIFICIAL
5. REVESTIMENTS
- 5.1. REVESTIMENT DE PEÇES CERÀMIQUES 20X20
- 5.2. REVESTIMENT DE XAPA METÀLICA
SOBRE PILARS DE FORMIGÓ
- 5.3. REMAT GAL·LINIUM-ESCUDIDOR
6. FUSTERIA
- 6.1. FUSTA FIKA D'ALMUNI LACAT AMB VIDRES CUMALT
- 6.2. FUSTERIA BATES D'ALMUNI LACAT AMB VIDRES CLIMA
- 6.3. FUSTERIA DE PORTES CORREDORES
- 6.4. AMB MECANISME AUTOMÀTIC, AL·MUNI LACAT
- 6.5. PERFI DE HEDER 100/100mm
- 6.6. PORTA SECURIT DE VIDRE TRANSPARENT
- 6.7. TRADOR TIPUS OCARIZ SENZILL O SIMILAR
- 6.8. TRADOR TIPUS OCARIZ DOBLE O SIMILAR
- 6.9. PORTA DE FUSTA, DOS FULLS BATERES
- 6.10. PLACA PORTA DE FUSTA
- 6.10.1. PORTA DE FUSTA 80, UN FULL BATER
7. SANEJAMENT I APARELLS SANITARIS
- 7.1. REBLERT DE TRASDÓS AMB TERRES SELECCIONADES
- 7.2. LÀMINA IMPERMEABLE ASFÀLTICA
- 7.3. CANAL DE RECOLLIDA D'AIGUA COBERTA
- 7.4. BAIXANT METÀLIC LC
- 7.5. BUNERA DE PVC
- 7.6. PERÍOD REGISTRABLE
- 7.7. FIXACIO DEL CANAL A COBERTA
- 7.8. RENTAMANS
- 7.9. WC
- 7.10.MIRALL DE BANY
- 7.11.UTILES
8. SERRALLERIA
- 8.1. REIXA VENTIL·LACIÓ SALA CALDERES
- 8.2. PORTA RETAL·LIGA T'OCARIZ O SIMILAR
- 8.3. MANETA AL·MUNI TIPUS OCARIZ O SIMILAR
- 8.4. PLACA PANY TIPUS OCARIZ O SIMILAR
- 8.5. PORTA MET·LIGA T'OCARIZ O SIMILAR
- 8.6. SISTEMA ANTIPANIC
- 8.7. ESTRUCTURA TUBULAR D'ACCÉS 10X10
- 8.8. XAPA METÀLICA LACAT FORMACIÓ CANAL
- 8.9. XAPA REMAT DE LA LÀMINA IMPERMEABLE
- 8.10.PURPI 200
- 8.11.HIEB 160
- 8.12.ANCLATGE EN XAPA GRECADA
- 8.13.ACCESORIIS DE SUBJECCIÓ DE CORRETTES
9. VARIS
- 9.1. GRADA PREFABRICADA
- 9.2. MOSTRADOR TAULER DE FUSTA
- 9.3. ESCALA DE GAT FIXA
- 9.4. ESCALA DE GAT PLEGABLE
- 9.5. BANC LINEL A VESTIDORS
- 9.6. PENJADOR

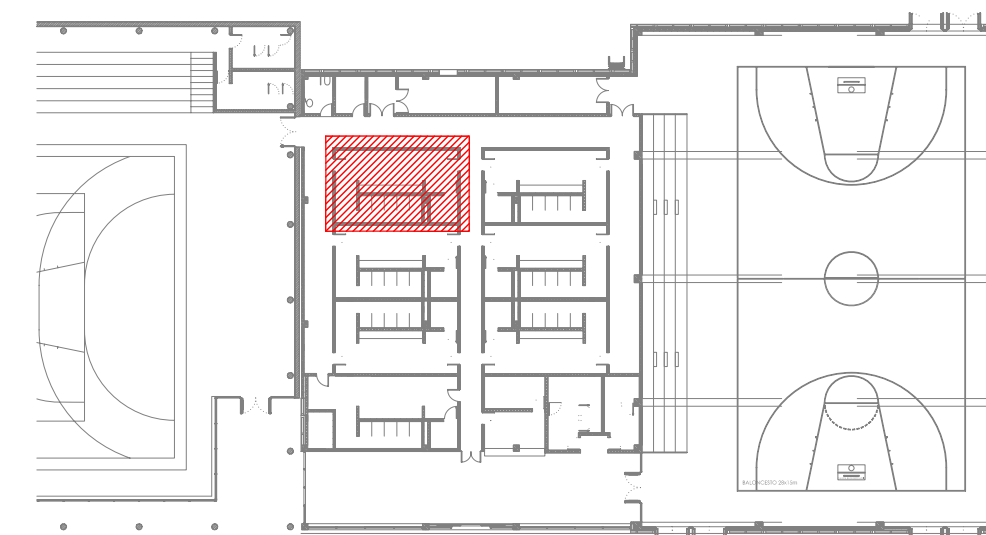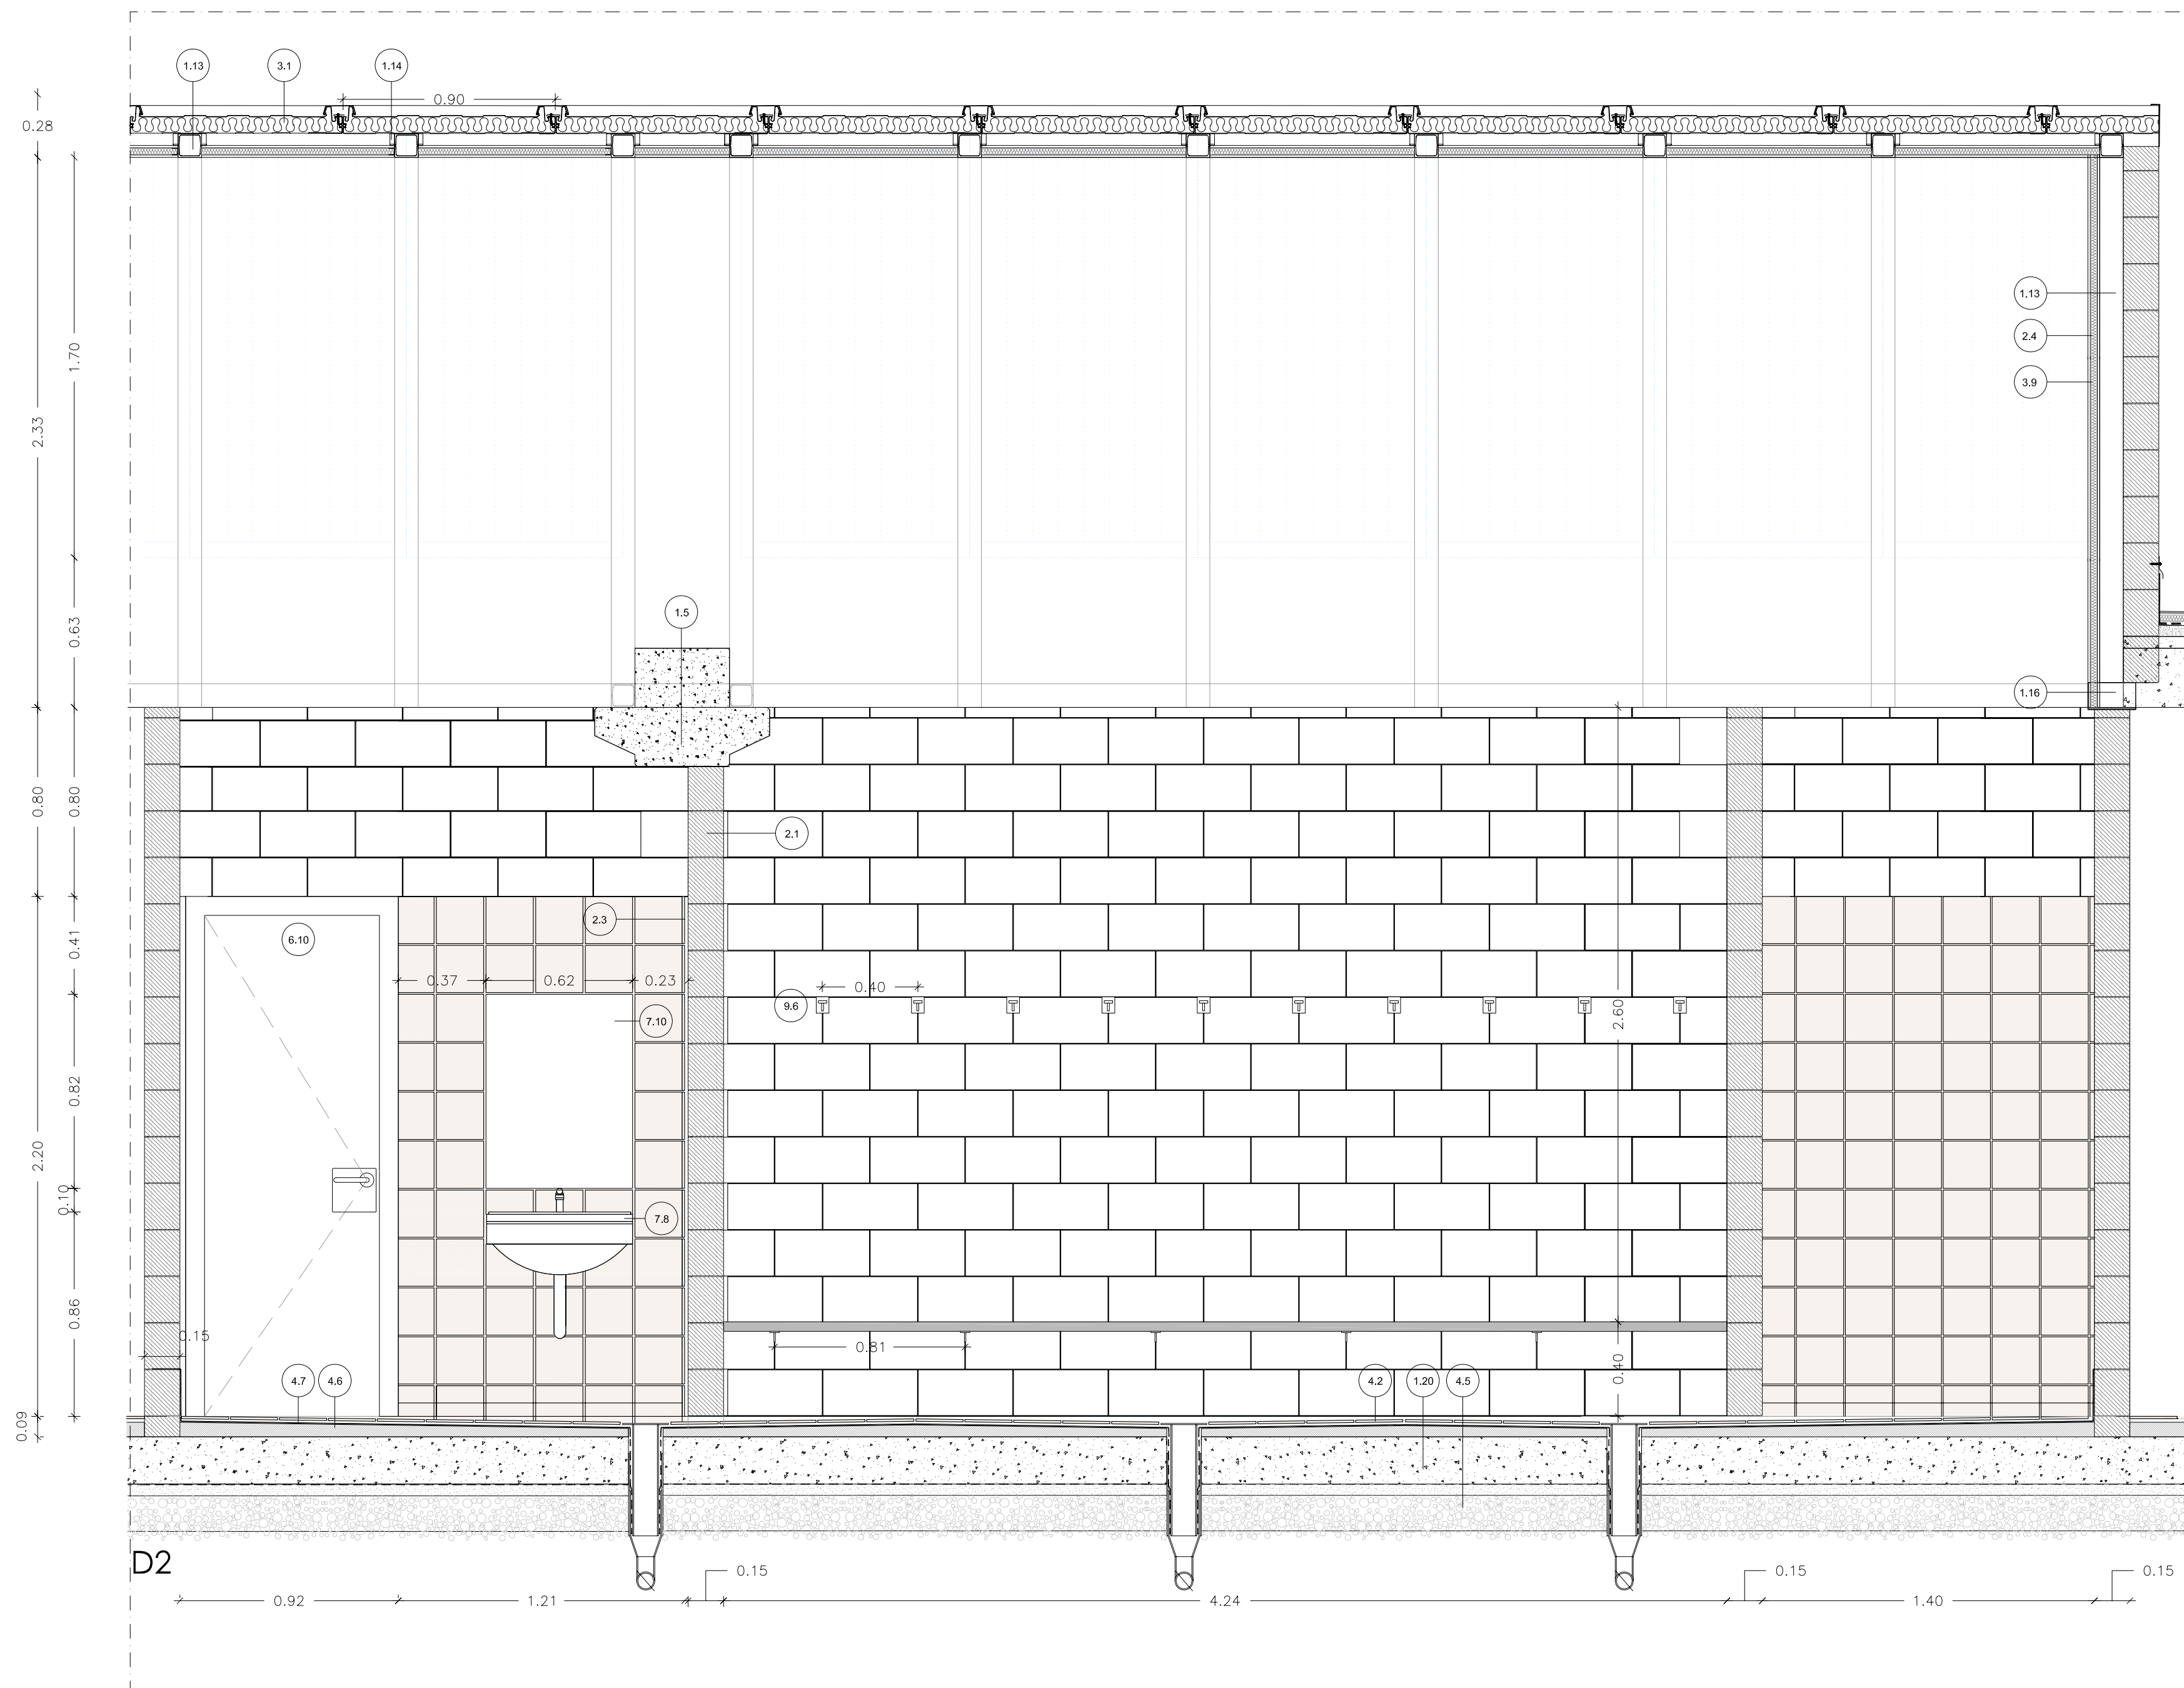

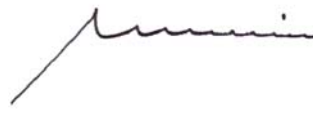AJUNTAMENT DE CUBELLES		
"OAH" - PAVELLÓ POLIESPORTIU		
PAVELLÓ		
CUBELLES - BARCELONA		
PROJECTE BÀSIC I EXECUTIU		
DA_V02		
DETALLS D'ARQUITECTURA		
VESTIDORS		
CORRECCIONS:		ESCALA 1/ 20 DATA MARÇ 2007
ARQUITECTE:		
ESTRUCTURES:	BOMA S.L.	
INSTAL·LACIONS: INSTAL·LACIONS ARQUITECTONIQVES S.A.		
		
 Gran de Gràcia 17, 2n. 08012 Barcelona Tel. 93 415 08 48. Fax 93 415 44 21 pujol@pujolarquitectura.com www.pujolarquitectura.com		
Vísat: 2007006654		
 MISIO COMPLETA DEDICACIONS Pavelló Poliesportiu Espais: 20m x 10m x 10m Enginyer: Daniel De Sant Pere SN Autor: Carles Gual Arquitecte: PUJOL, SIMON JOAQUIM		
HSBT: H56AGC3FVLAQDZOTZWAP13KXNGH Hash CCAC: XqymfPttouanLEBPHLOZETWBAH+ Document: 2007006654-2007006654 Data: Març 2007		
Client: Reial Sport 12		 Col·legi d'Arqs. de Catalunya

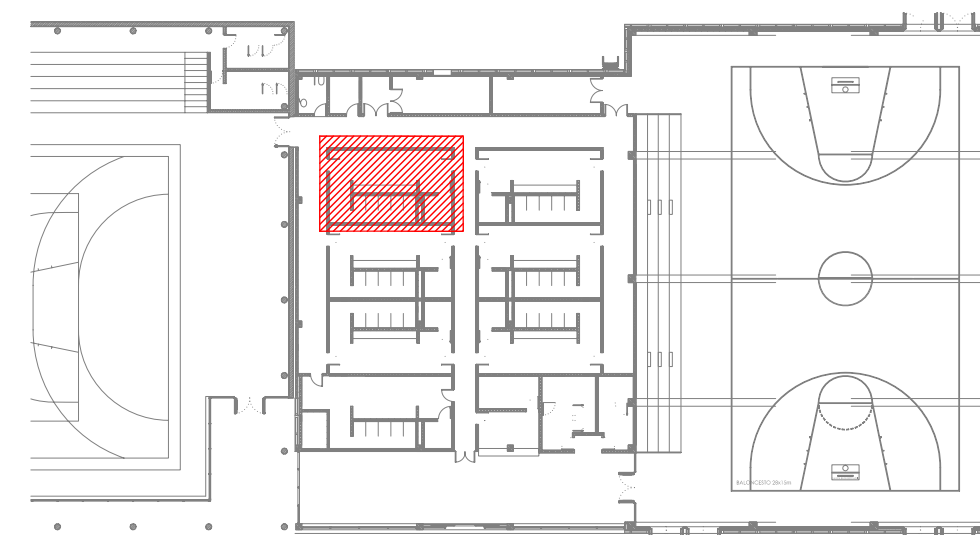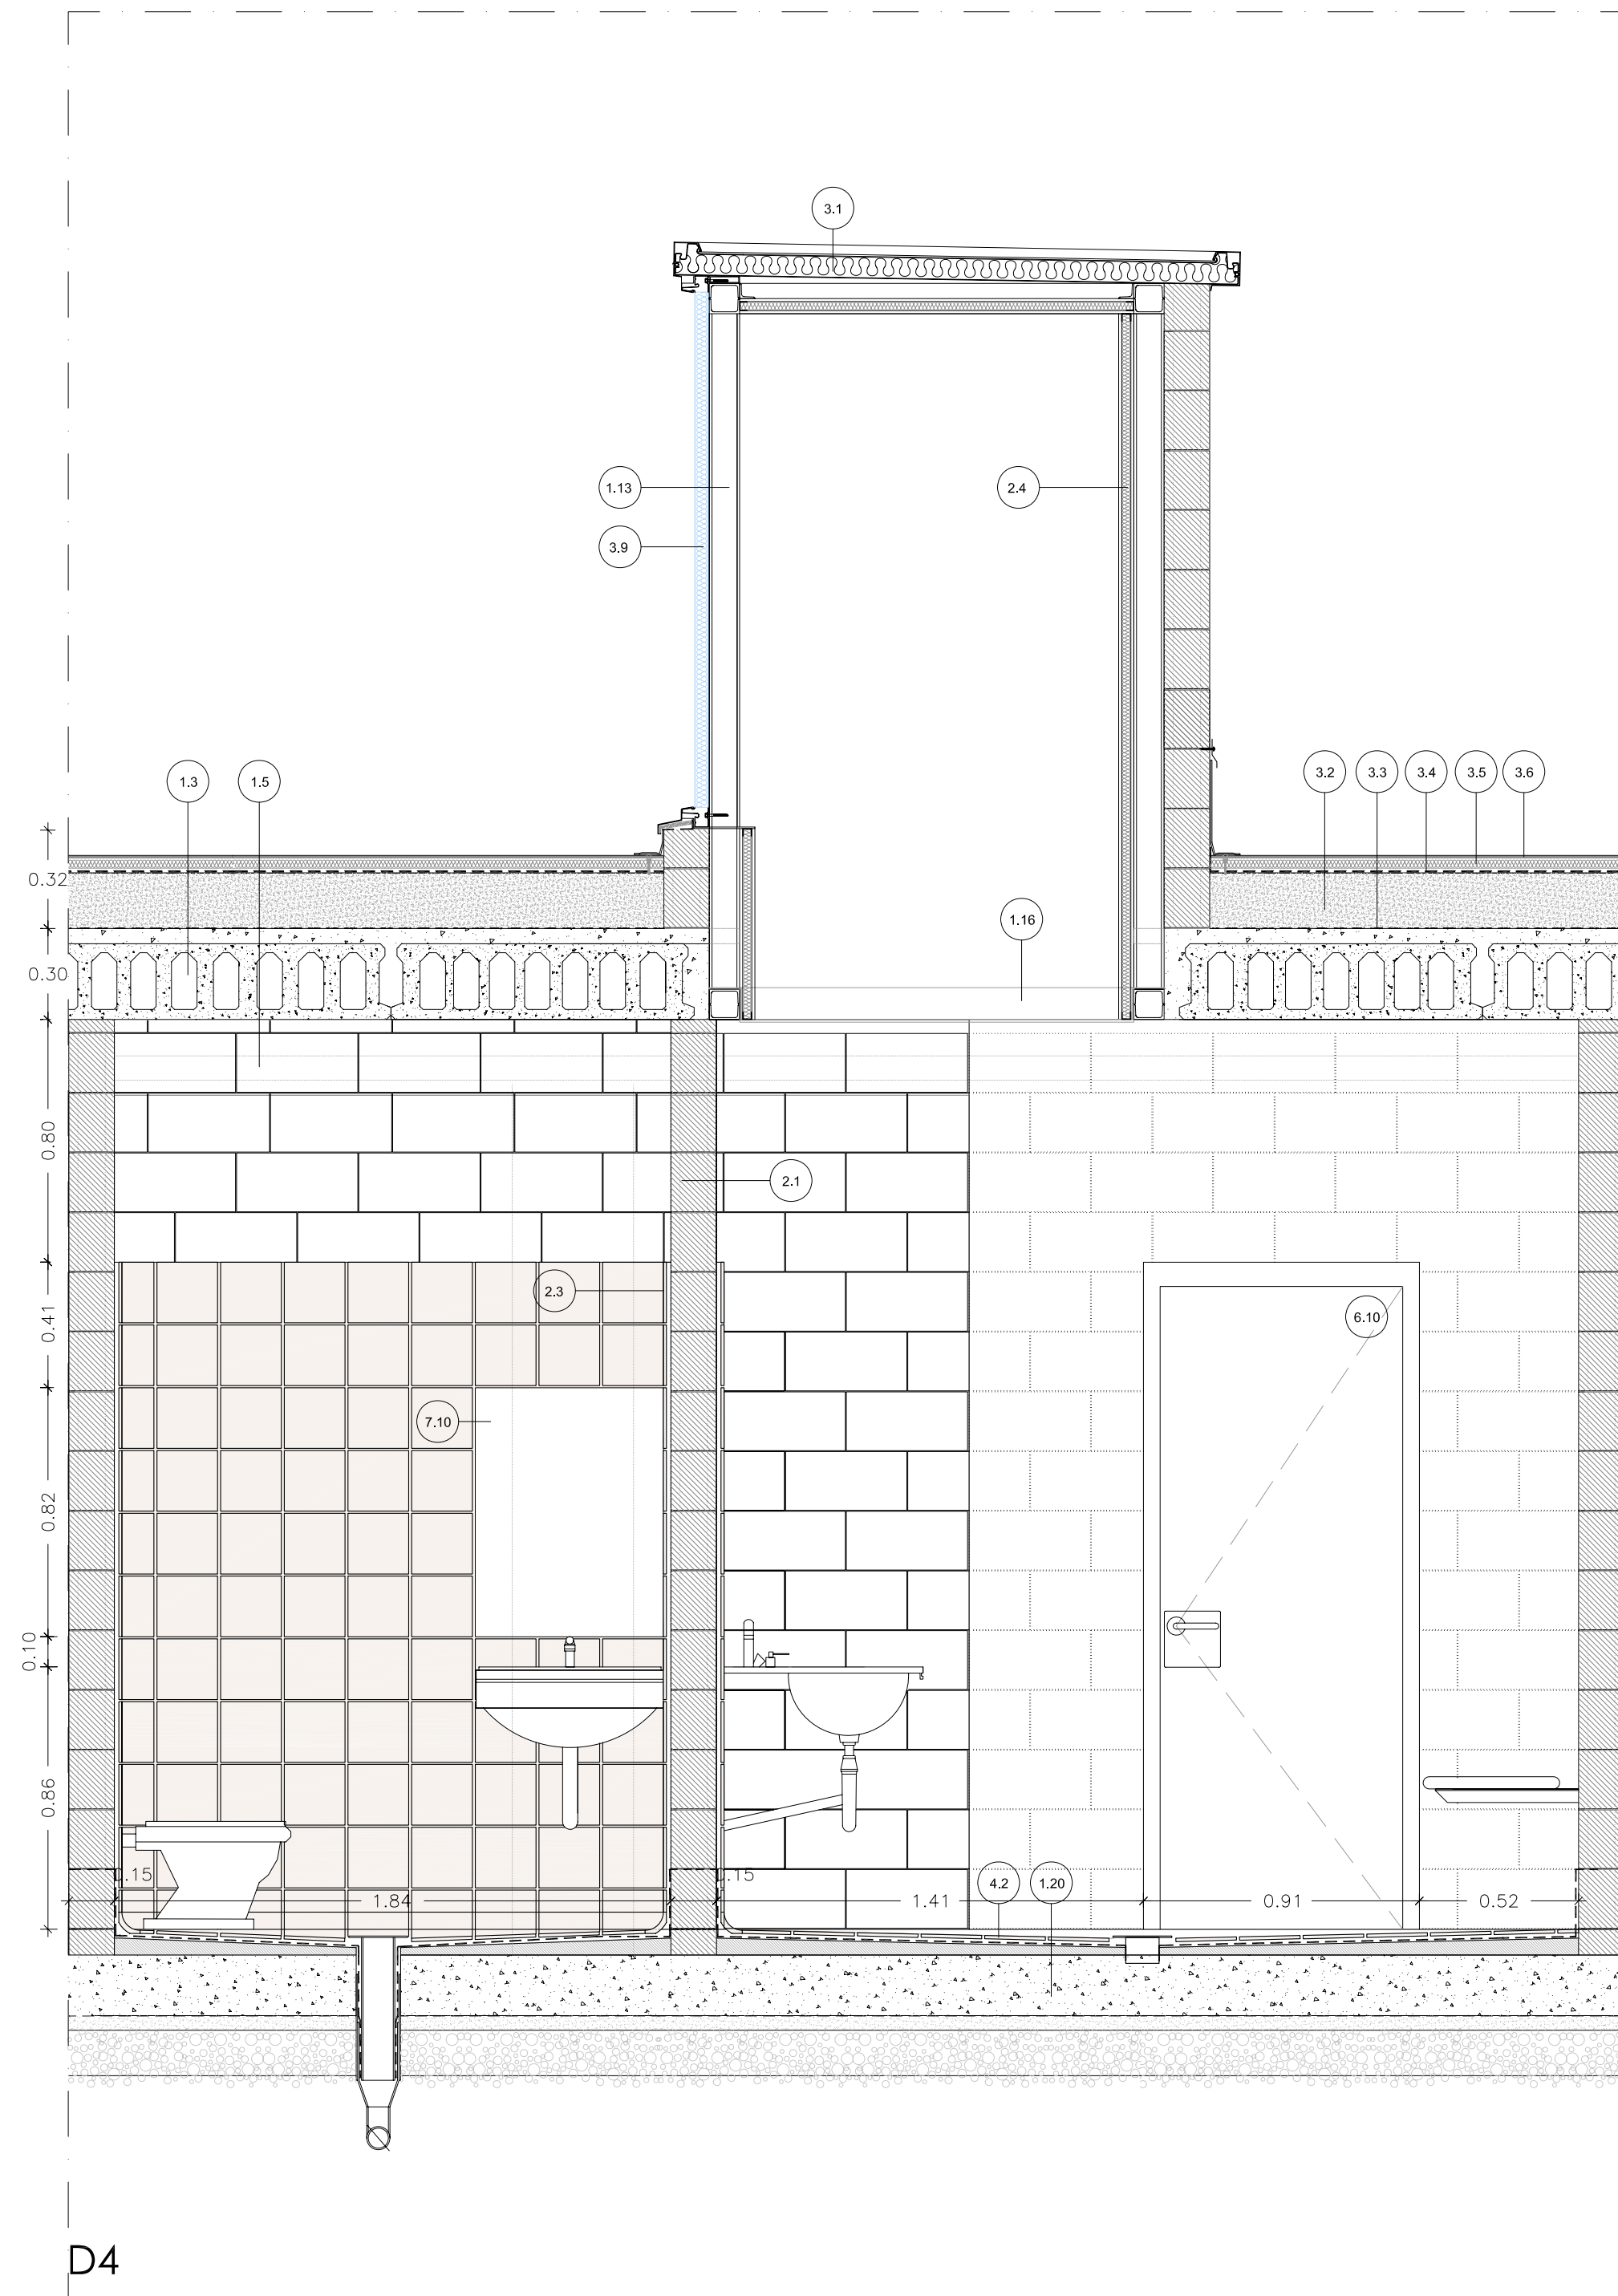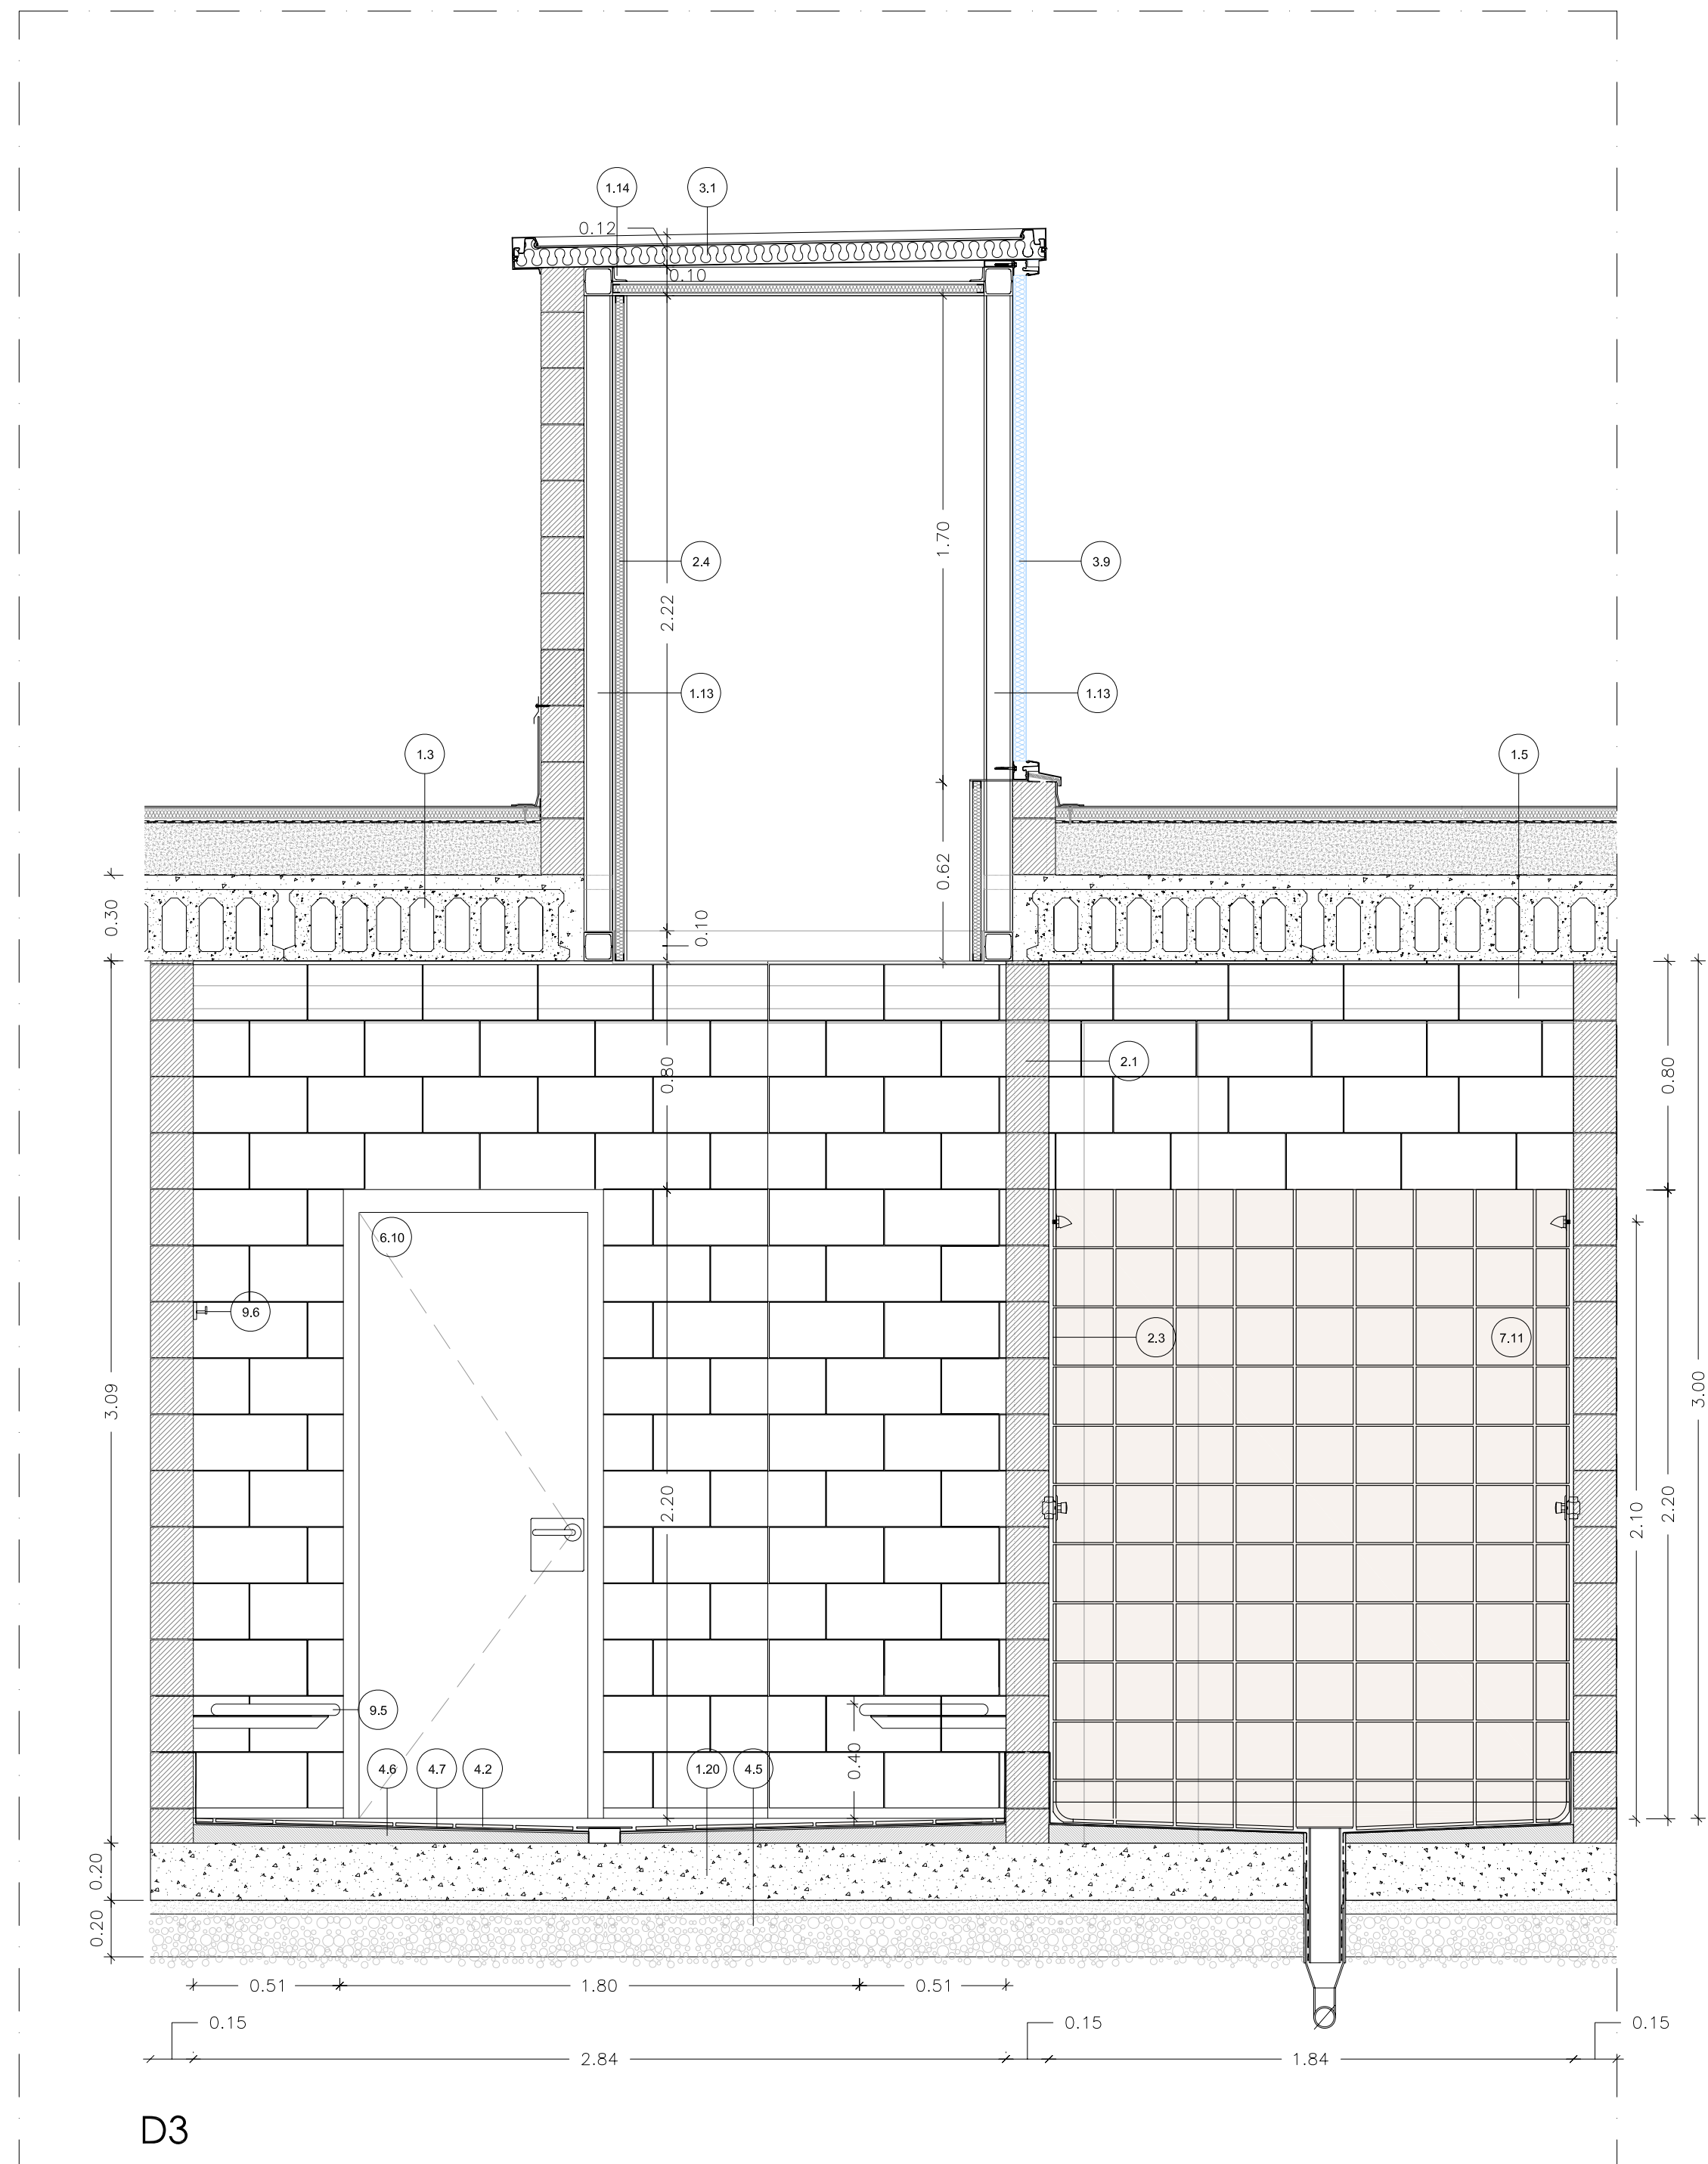

1. ESTRUCTURA
 - 1.1. PLAR PREFABRICAT FORMO 40X40
 - 1.2. PLAR PREFABRICAT FORMO 50X50
 - 1.3. PLACA DE FORMO ALVEOLAR 25cm
 - 1.4. VIGA ICARIA 40X50
 - 1.5. VIGA ICARIA 40X50
 - 1.6. JASSERA PERALTADA 140
 - 1.7. PLACA DE FORMO PREFABRICADA ESPECIAL VP26
 - 1.8. ROSTAL FRONTAL 50
 - 1.9. CIMA H=50
 - 1.10. GRADA PREFABRICADA
 - 1.11. PANELL LLS GRIS FACONA ALLEUGERT 20H
 - 1.12. CORRETTES PER A COBERTA PREFABRICADES (J) UP=26
 - 1.13. PERFIL DUBILAR 10X10
 - 1.14. PERFIL T L SUJECCIÓ PLADUR
 - 1.15. UP 200-200 SOLADRES
 - 1.16. PERIL UP 10" PER PLACA ALVEOLAR
 - 1.17. PERIL METAL LCL. DINTELL FINESTRES
 - 1.18. FORMIGO DE NETEJA
 - 1.19. SABATA DE FORMIGO
 - 1.20. SOLERA DE FORMIGO 20cmx20cm
 - 1.21. FORMIGAT P1 PER PLACA ALVEOLAR
 - 1.22. ENCEPAT 2 PILOTS
 - 1.23. ENCEPAT 3 PILOTS
2. TANCAMENTS I DIVISORS
 - 2.1. BLOC DE FORMIGO GRIS 150X20X40
 - 2.2. BLOC DE FORMIGO GRIS 100X20X40
 - 2.3. APLACAT CERÀMIC 20X20CM
 - 2.4. ACABAT PLAQUES PLADUR e= 50mm
 - 2.5. MANIPULADOR
 - 2.6. ALLIAMENT TRECER PROJECTE

3. COBERTA
- 3.1. PANELL SANDWICH
- 3.2. FORMIGO CEL·LULAR FORMACIÓ DE PENDENTS 2%
- 3.3. BARRERA DE VAPOR
- 3.4. GEOTEXTIL
- 3.5. ALLAMENT TÈRMIC
- 3.6. LAMINA BITUMINOSA AUTOPROTEGIDA
- 3.7. XAPA GRESCADA FORMACIÓ DE COBERTA
- 3.8. CORRETTGES DE SUPORT DE LA COBERTA
- 3.9. POLICARBONAT ALVEOLAR DAMPOLAN
4. SOLATS I PAVIMENTS
- 4.1. PAVIMENT FORMIGO POLIT ACABAT AMB QUARS $\geq 6\text{cm}$
- 4.2. PAVIMENT CERÀMIC 20x20cm
- 4.3. SOLERA DE FORMIGO $\geq 20\text{cm}$
- 4.4. BARRERA DE VAPOR
- 4.5. EMMACAT DE GRAVA
- 4.6. FORMIGO DE PENDENTS
- 4.7. IMPERMEABILITZACIÓ DE PVC
- 4.8. MORTER
- 4.9. REMAT DE PEDRA ARTIFICIAL

5. REVESTIMENTS
- 5.1. REVESTIMENT DE PÉÇES CERÀMIQUES 20X20
- 5.2. REVESTIMENT DE CAPA METÀL·LICA
- 5.3. COBRE PER PIS DE FORMIGÓ
- 5.3.1. REMAT D'ALUMINIUM-ESQUADRI
6. FUSTERIA
- 6.1. FUSTERIA FUSTA D'ALUMINI LACAT AMB VIDRES CLIMATIT
- 6.2. FUSTERIA BATERAT D'ALUMINI LACAT AMB VIDRES CLIMATIT
- 6.3. FUSTERIA DE PORTES CORREDORES
- 6.4. AMB MECANISME AUTOMÀTIC, ALUMINI LACAT
- 6.4.1. PERFIL HE-160X100
- 6.5. PORTA SECURITAT VITRE TRASPARENT
- 6.6. TIRADOR TIPOC VITRE OZARÉ SENZILL
- 6.7. TIRADOR TIPOC VITRE OZARÉ DOBLE O SIMILAR
- 6.8. PORTA DE FUSTA, DOS FULLS BATERAT
- 6.9. PLACA PANEJAT
- 6.10. PORTA DE FUSTA 80, UN FULL BATERAT
7. SANEJAMENT I PARELLS SANITARIS
- 7.1. REBLERT DE TRASDÓS AMB TERRES SELECCIONADES
- 7.2. LAMINA IMPERMEABLE ASFÀLTICA
- 7.3. CAPA DE DECORACIÓ D'ANGUA COBERTA
8. BANCAI METÀL·LIC
- 8.1. BUNERA DE PVC
- 8.2. PERICÓ RECRESTRABLE
- 8.3. FIXACIÓ DE CANAL A COBERTA
- 8.4. RENTAMANS
- 8.5. WC
- 8.6. WC
- 8.7. 10. MALL DE BANY
- 9.1. DUCTES


8. SERRALLERIA
- 8.1. REIXA VENTIL·LACIÓ SALA CALDERES
- 8.2. PORTA RF MET·LLICA E12-60-65
- 8.3. MANETA ALUMINI PORTS OCARÓ O SIMILAR
- 8.4. PLACA PAPER TÍPUS OCARÓ O SIMILAR
- 8.5. PORTA MET·LLICA E12-60-65
- 8.6. SISTEMA ANTIPANIC
- 8.7. ESTRUCTURA TUBULAR DAGER 10X10
- 8.8. XAPA MET·LLICA FORMACIÓ CANAL
- 8.9. XAPA REMAT DE LA L·MINA IMPERMEABLE
- 8.10. UPN 200
- 8.11. HEB 160
- 8.12. ANCLATGE EN XAPA GRECADA
- 8.13. ACCESSORI DE SUBJECCIÓ DE CORRETTGES
9. VARIS
- 9.1. GRADA PREFABRICADA
- 9.2. MASTRODOL TALUER DE FUSTA
- 9.3. ESCALA DE GAT FIXA
- 9.4. ESCALA DE GAT PLEGABLE
- 9.5. BANC L·NIAL A VESTIDORS
- 9.6. PENJURIS

- | |
|-----------------|
| AJUNTAMENT D |
| "OAH" - PAVELLÓ |
| PAVE |
| CUBELLES - B |
| PROJECTE BÀS |

- | | |
|---------------|--|
| DA_V | |
| DETALLS D'ARQ | |
| VESTID | |
| CORRECCIONS: | |
| | |
| | |
| | |

- | | |
|-----------------|------------------------------|
| ARQUITECTE: | |
| ESTRUCTURES: | BOMA S.L. |
| INSTAL·LACIONS: | INSTAL·LACIONS ARQUITECTONIQ |

 - pujol** AROMA
- 
- Gran
Tel. 5
pujol
www

- 
- Hathi: r6GAAD5FLvJg3007ZWwKlpJhng=
 Hathi: C04X: X2wvITTE5uA+R5H+Uz2Z5FACm
 Document: 2007006654-2011109-01. Data View: 342007

AJUNTAMENT DE CUBELLES



"OAH" - PAVELLÓ POLIESPORTIU

PAVELLÓ

CUBELLES - BARCELONA

PROJECTE BÀSIC I EXECUTIU

DA_V03

DETTALLS D'ARQUITECTURA

VESTIDORS

CORRECCIONS:		ESCALA 1/ 20
		DATA MARÇ 2007

ARQUITECTE:

ESTRUTURAS: BOMA S.L.

INSTAL·LACIONS: INSTAL·LACIONS ARQUITECTONIQUES S.A.

pujol ARQUITECTURA


Gran de Gràcia 17, 2n. 08012 Barcelona
Tel. 93 415 08 48. Fax 93 415 44 21
pujol@pujolarquitectura.com
www.pujolarquitectura.com

VISAT: 2007006654


MISSIÓ COMPLETA D'EDIFICACIONS
Plavelló Poliesportiu
Esports. Obra nova / ampliació
Emplaçament: Priorat De Sant Pere S/N
Municipi: Cubelles
Arquitectes: PUJOL SIMON, JOAQUIM

Clients: Being Sore


Col·legi d'Arquitectes
de Catalunya

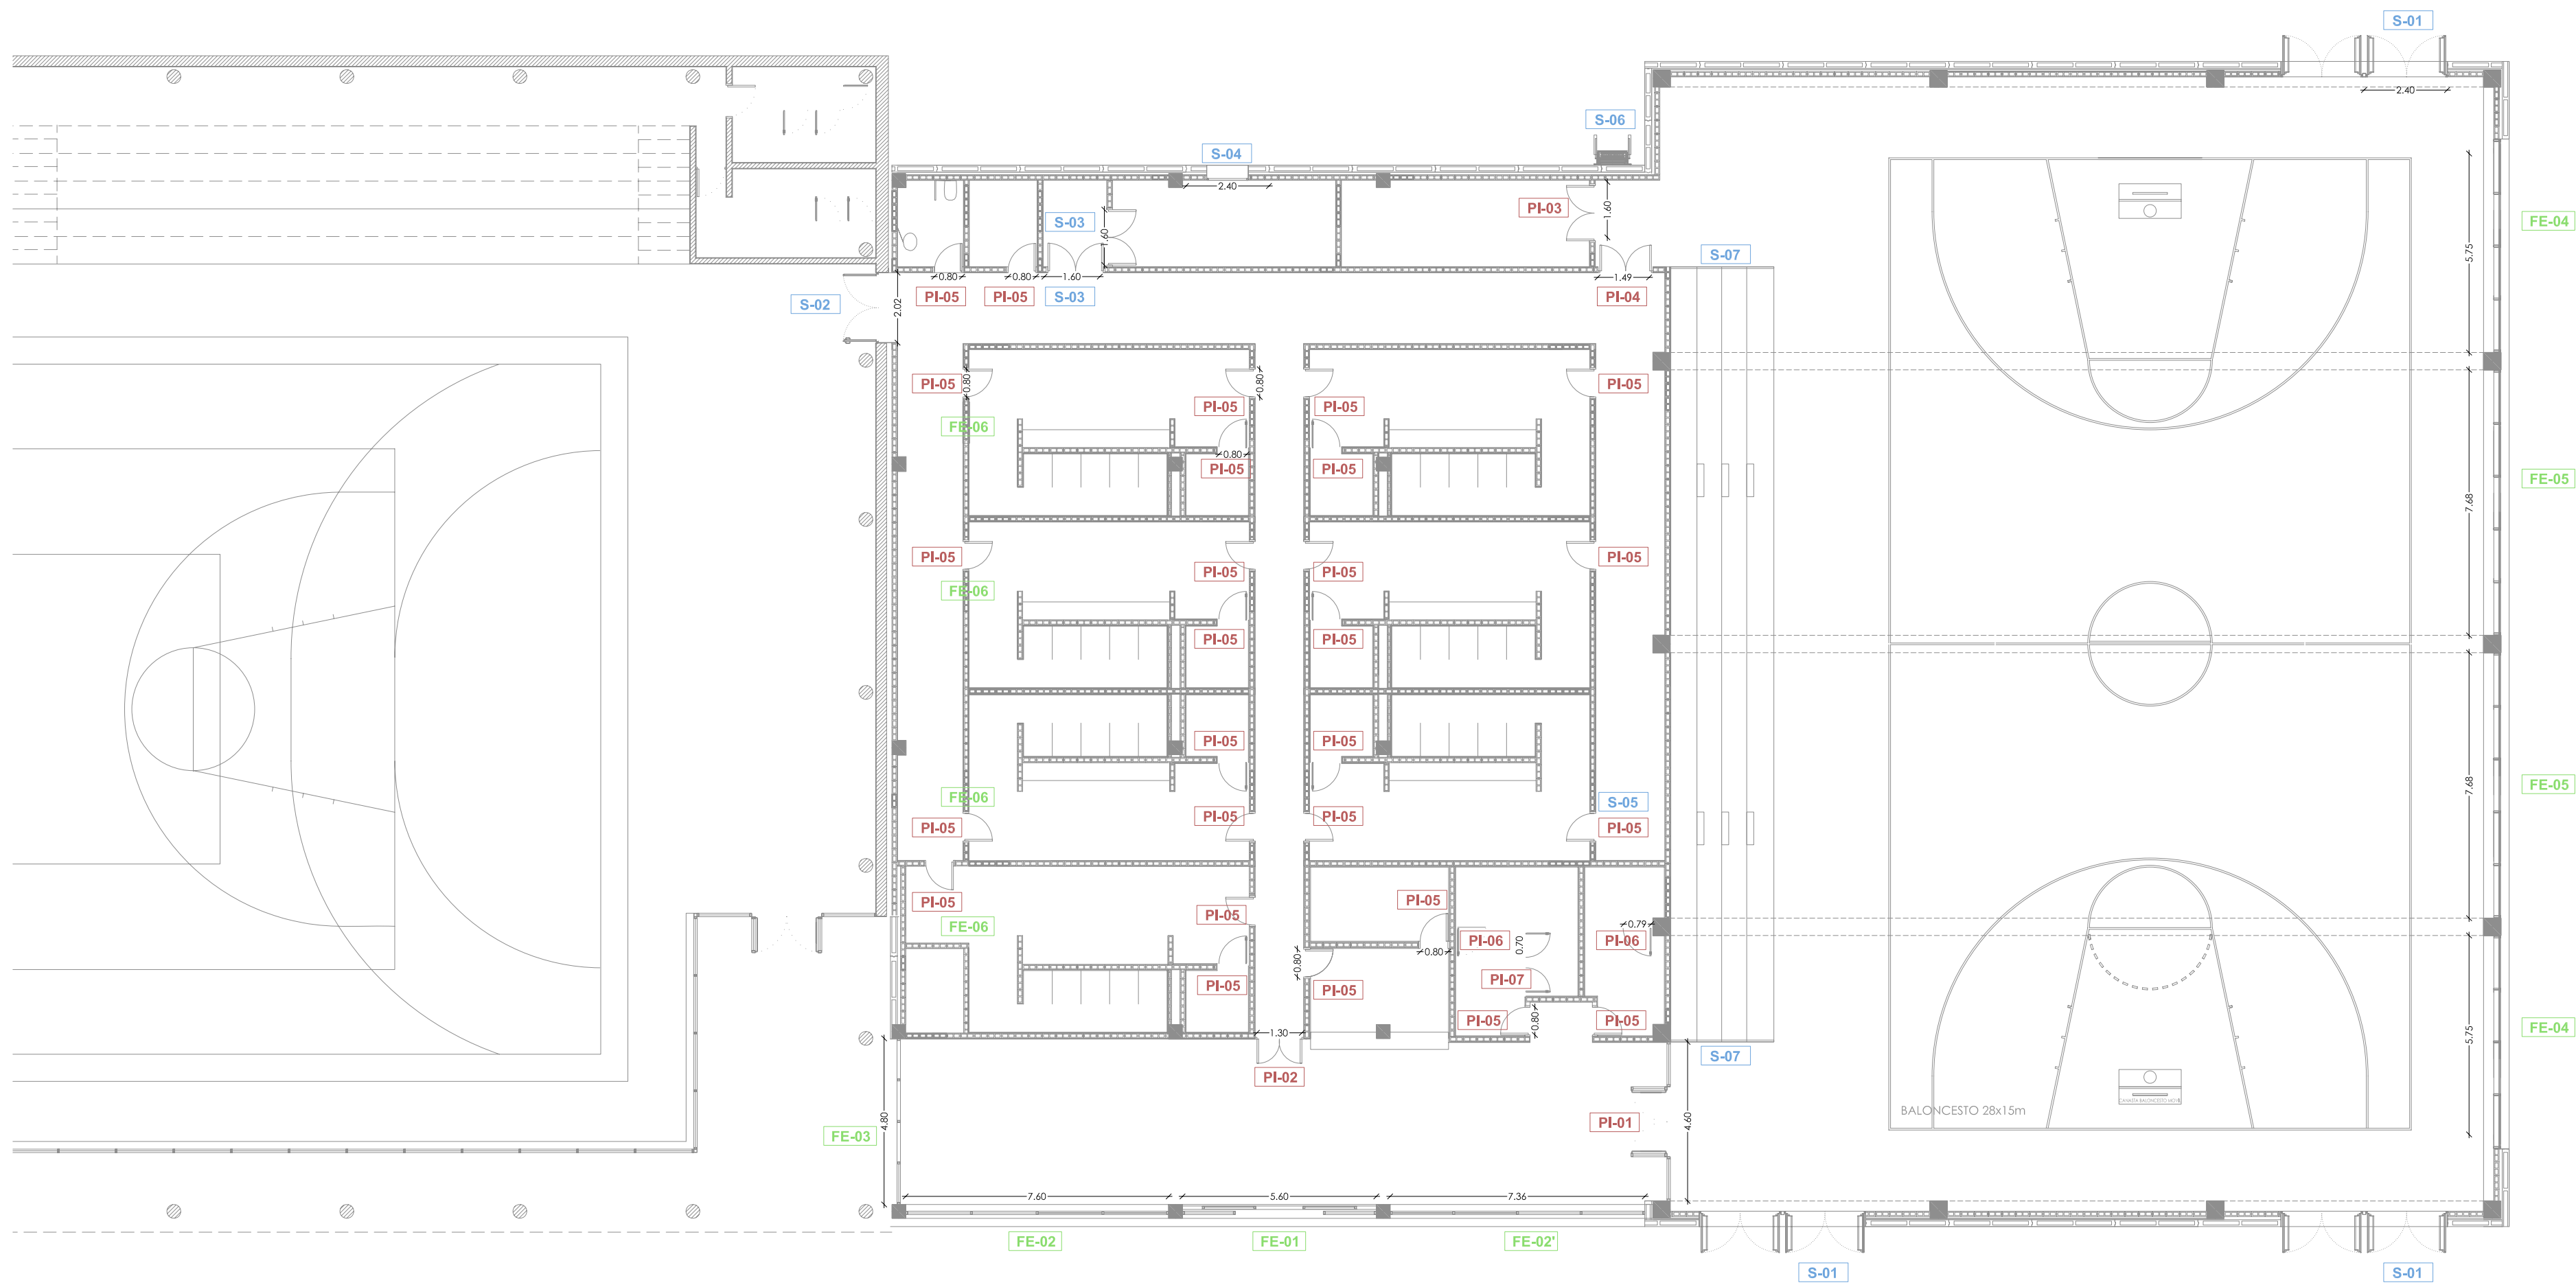


TIPUS :	DESCRIPCIÓ:	UNITATS:
PI-01	VIDRE STADIP DE 6 VEDUTS FRIGES - FUSTERIA D'ALUMINI LACAT TIPUS TECHNICAL Tirador tipus OCARIZ_ o similar	1

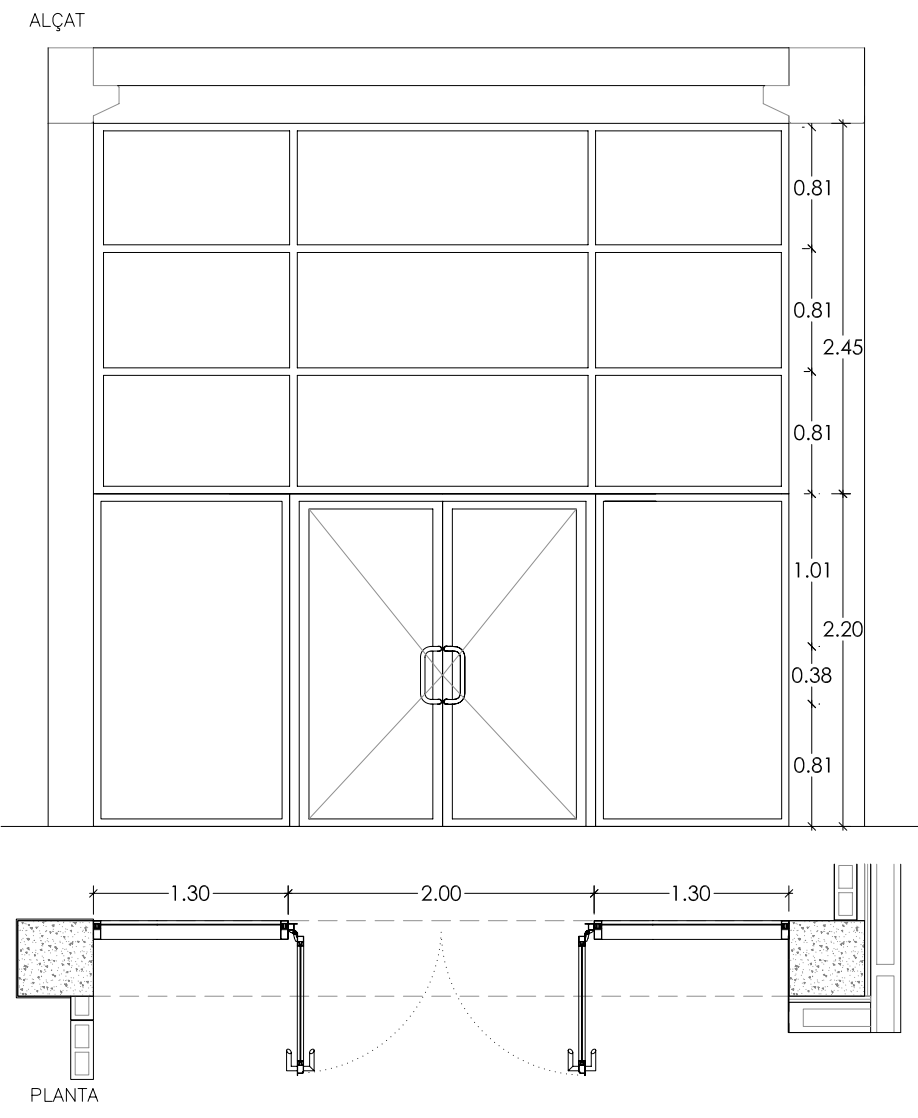


TIPUS :	DESCRIPCIÓ:	UNITATS:
PI-02	PORTA SECURIT VIDRE TRANSPARENT Tirador tipus OCARIZ	1

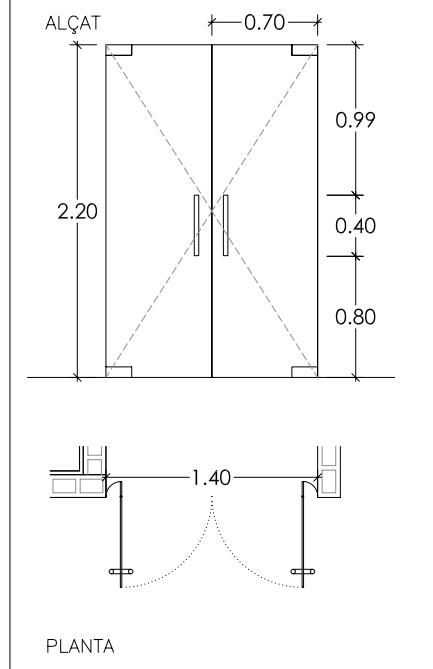


TIPUS :	DESCRIPCIÓ:	UNITATS:
PI-03	PORTA DE FUSTA Placa panys Maneta tipus OCARIZ	1

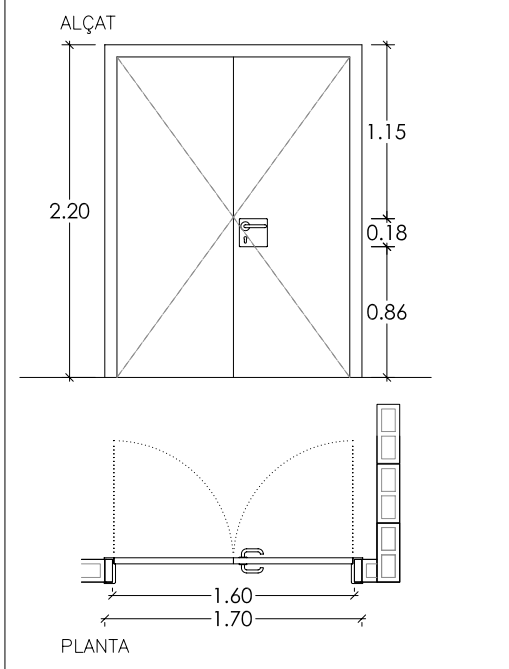


TIPUS :	DESCRIPCIÓ:	UNITATS:
PI-04	PORTA DE FUSTA Placa panys tipus OCARIZ Maneta tipus OCARIZ	1

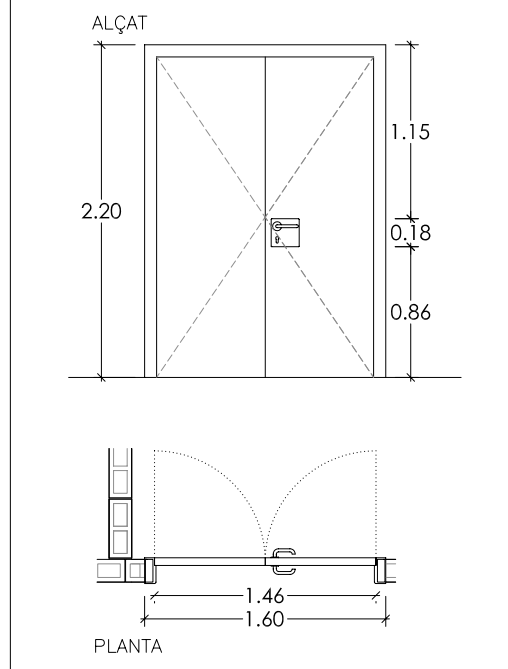


TIPUS :	DESCRIPCIÓ:	UNITATS:
PI-05	PORTA DE FUSTA Maneta tipus OCARIZ	27

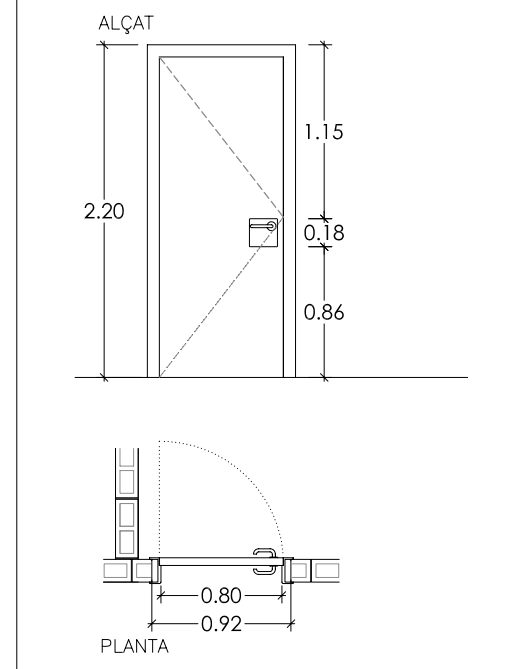


TIPUS :	DESCRIPCIÓ:	UNITATS:
PI-06	MAMPARES FENOLÍQUES Maneta tipus OCARIZ	2

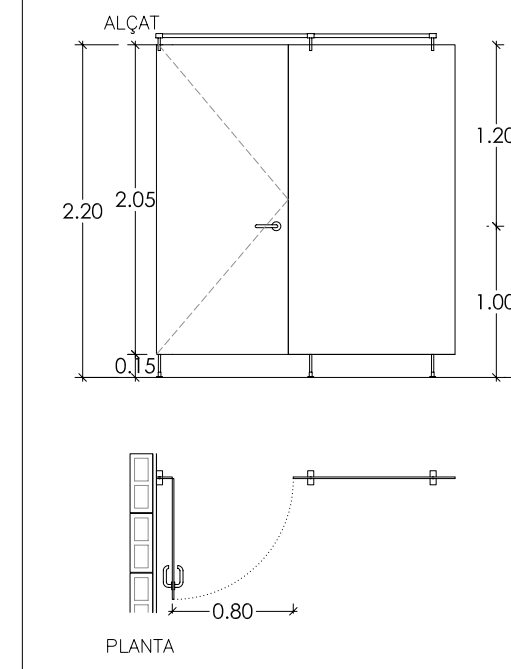


TIPUS :	DESCRIPCIÓ:	UNITATS:
PI-07	MAMPARES FENOLÍQUES Maneta tipus OCARIZ	2

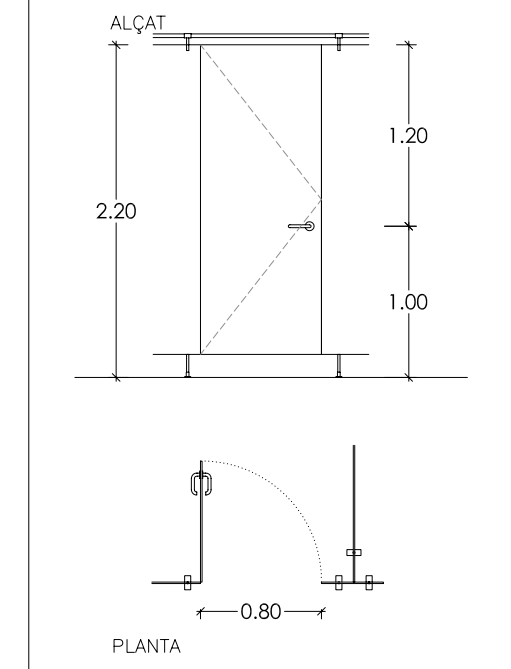


TIPUS :	DESCRIPCIÓ:	UNITATS:
S-01	PORTA METÀL·LICA E12-60-C5 PINTADA SISTEMA ANTIFANIC	6

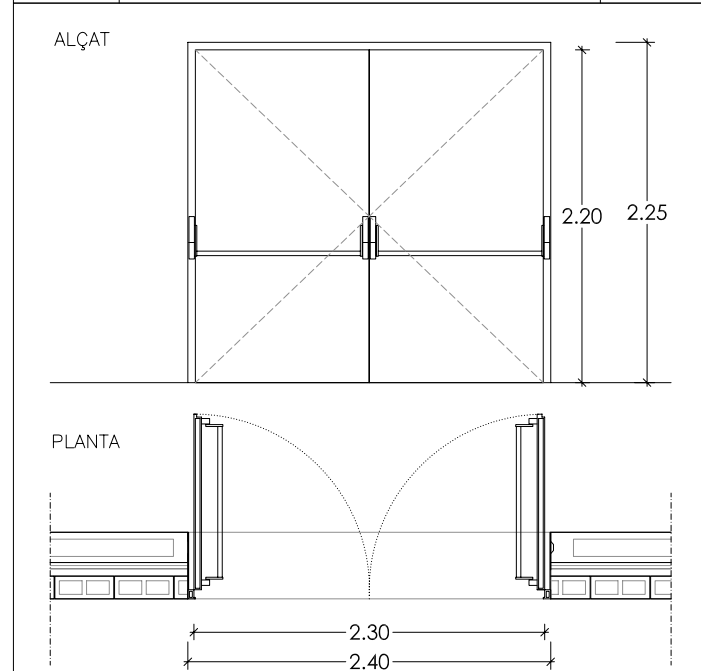


TIPUS :	DESCRIPCIÓ:	UNITATS:
S-02	PORTA-METÀL·LICA E12-60-C5 PINTADA MANETA D'ALUMINI TIPUS OCARIZ PLACA DE PANY TIPUS OCARIZ	1

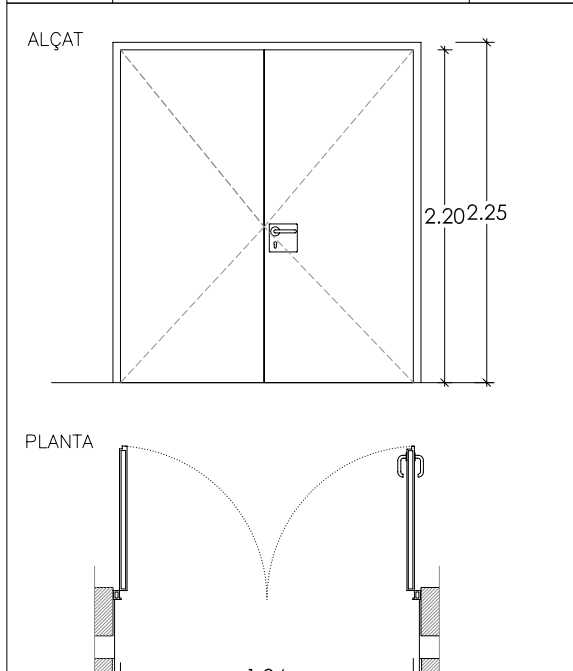


TIPUS :	DESCRIPCIÓ:	UNITATS:
S-03	PORTA METÀL·LICA E12-60-C5 PINTADA MANETA D'ALUMINI TIPUS OCARIZ PLACA DE PANY TIPUS OCARIZ	2

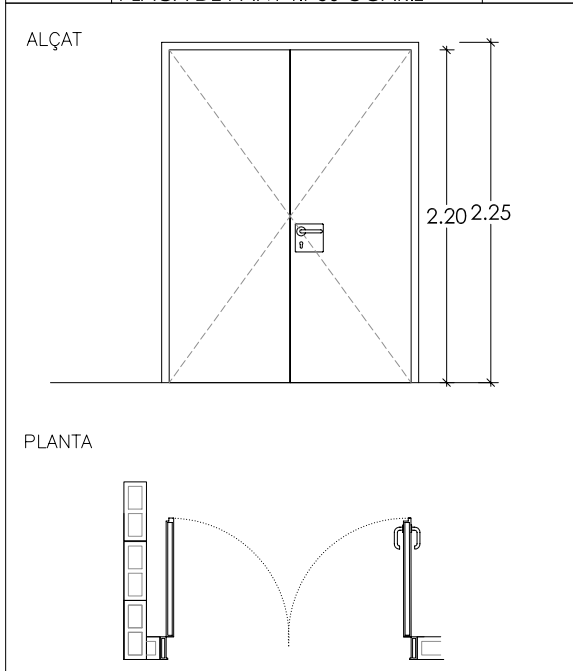


TIPUS :	DESCRIPCIÓ:	UNITATS:
S-04	REIXA DE VENTIL·LACIÓ METÀL·LICA 1M2 SUPERFÍCIE DEBIL· REIXA METÀL·LICA	2

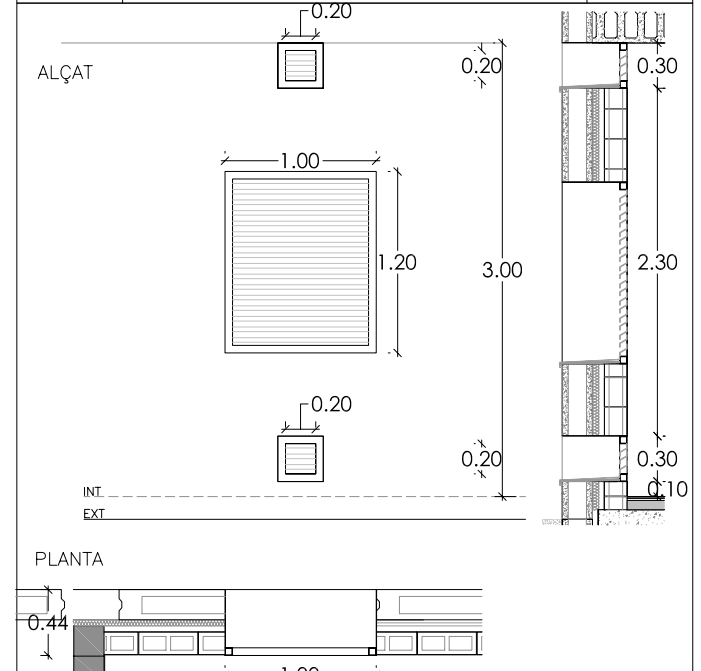


TIPUS :	DESCRIPCIÓ:	UNITATS:
S-05	ESCALA DE GAT METÀL·LICA HE 6,60M, AMB PROJECCIÓ CIRCUMDANT ESTESA: 22CM, DIST ENTRE ESGRAÓ 25CM	1

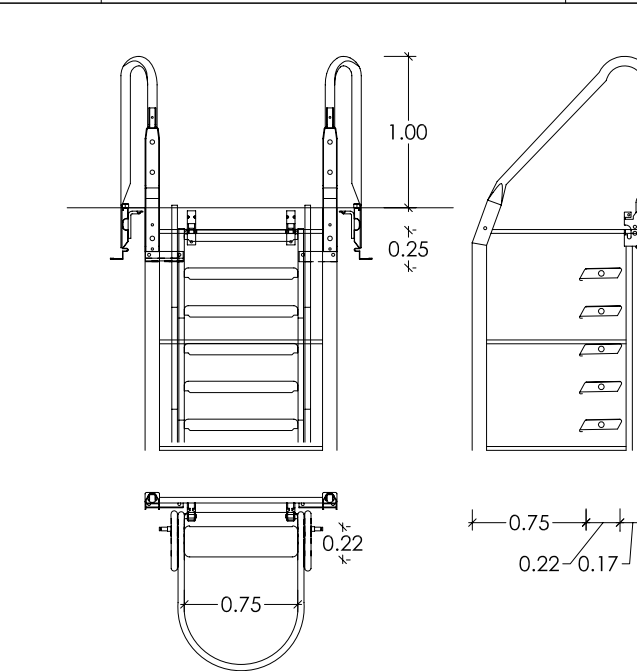

TIPUS :	DESCRIPCIÓ:	UNITATS:
S-06	ESCALA DE GAT METÀL·LICA HE 4,95M ESTESA: 22CM, DIST ENTRE ESGRAÓ 25CM	1

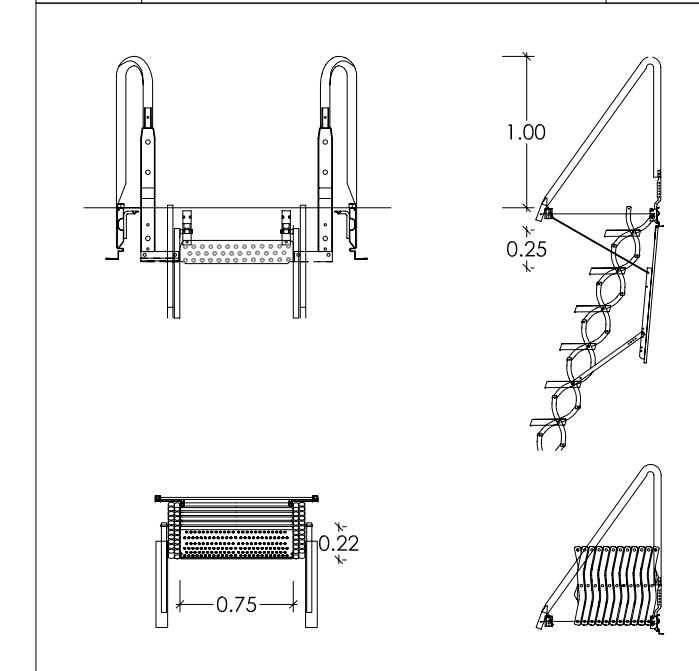

TIPUS :	DESCRIPCIÓ:	UNITATS:
S-07	BARANA DE PROTECCIÓ LATERAL A GRADES R=110cm	2

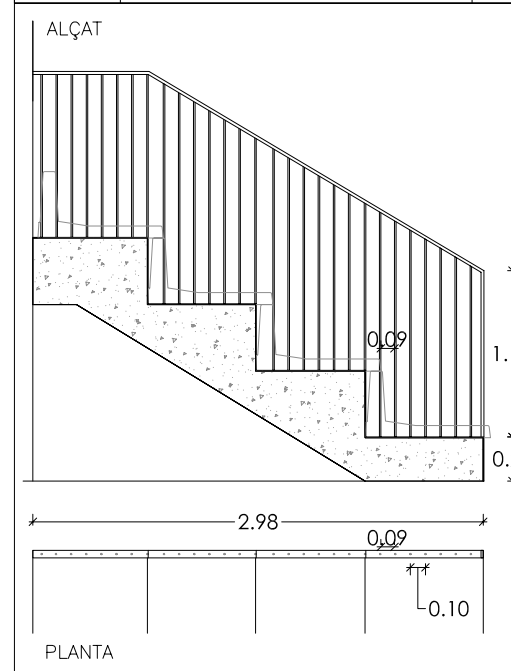

FUSTERIA INTERIOR I SERRALLERIA

AJUNTAMENT DE CUBELLES

"OAH" - PAVELLÓ POLIESPORTIU

PAVELLÓ

CUBELLES - BARCELONA

PROJECTE BÀSIC I EXECUTIU

C-00

FUSTERIES I SERRALLERIES

INDEX, FUSTERIA INTERIOR ,SERRALLERIA

CORRECCIONS:

ESCALA

1/ 50

DATA

MARÇ 2007

ARQUITECTE:

ESTRUCTURES: BOMA S.L.

INSTAL·LACIONS: INSTAL·LACIONS ARQUITECTONQUES S.A.

pujol

ARQUITECTURA

Gran de Gràcia 17, 2n. 08012 Barcelona

Tel. 93 415 08 48. Fax 93 415 44 21

pujol@pujolarquitectura.com

www.pujolarquitectura.com

Visat: 2007006654

MISMO COMPLETA DEDICACIONES

Puedo Pagarlo

Experiencia: Gran experiencia







Equipamiento: Pisos de San Pedro S/N

Materiales: CEMENTO, SMOKE, JOHNSON

Arquitecto: PUJOL, SMOKE, JOHNSON

Cliente: BOMA Sport SL

Col·legi d'Arquitectes de Catalunya

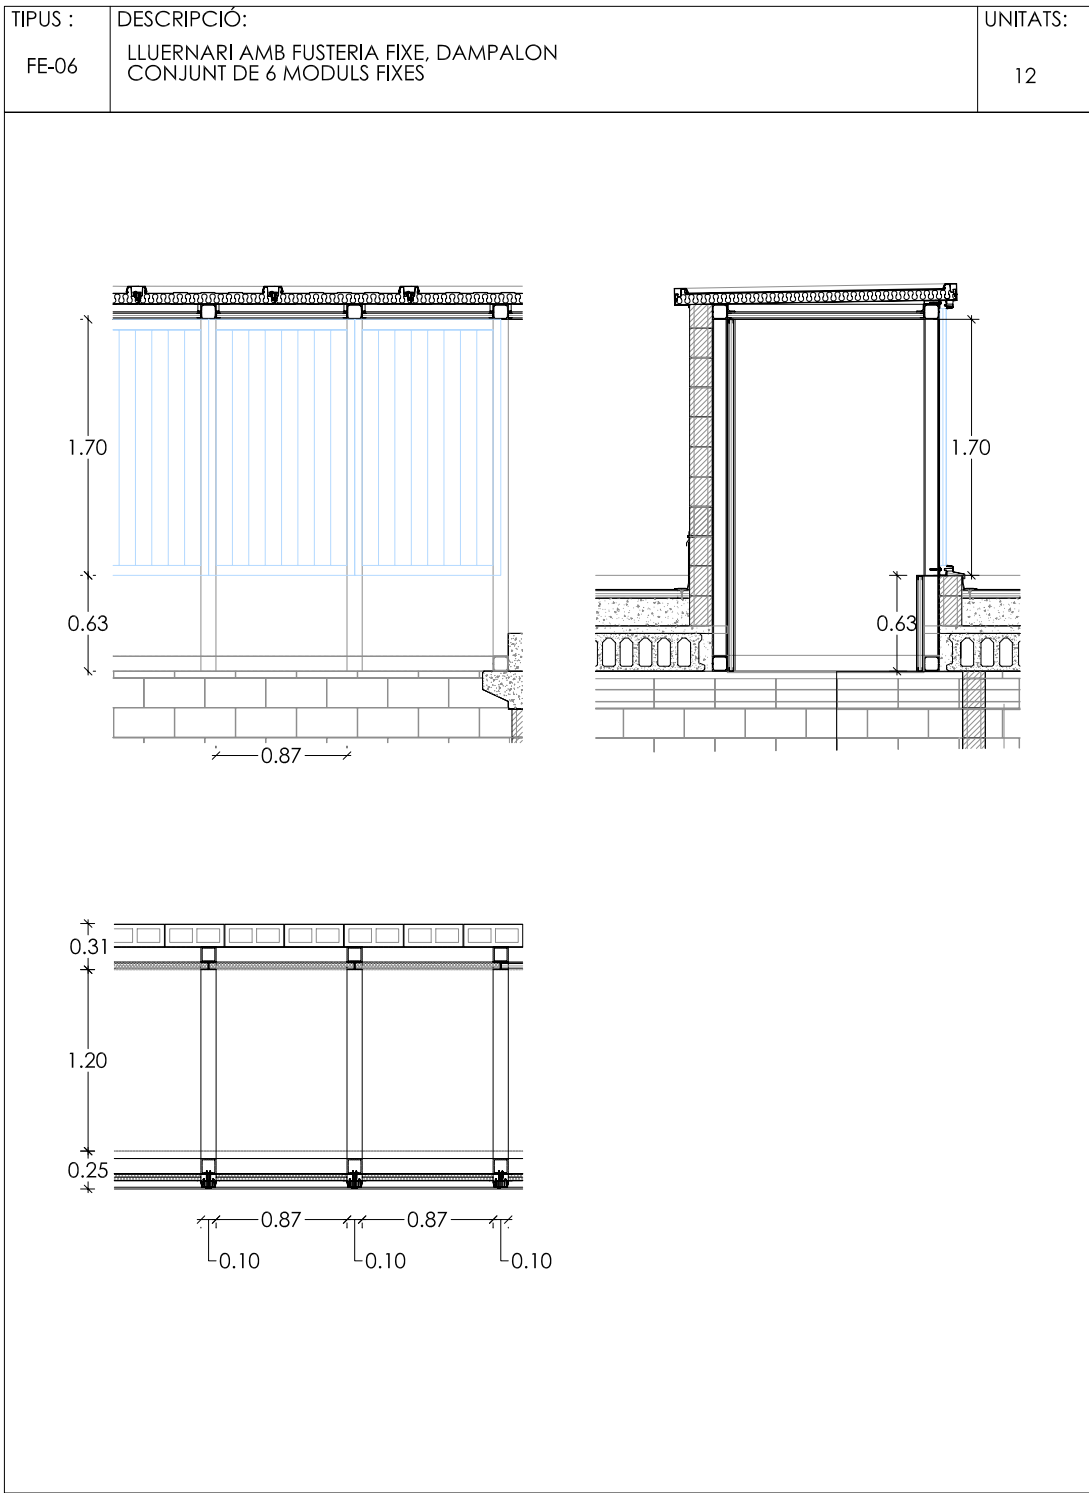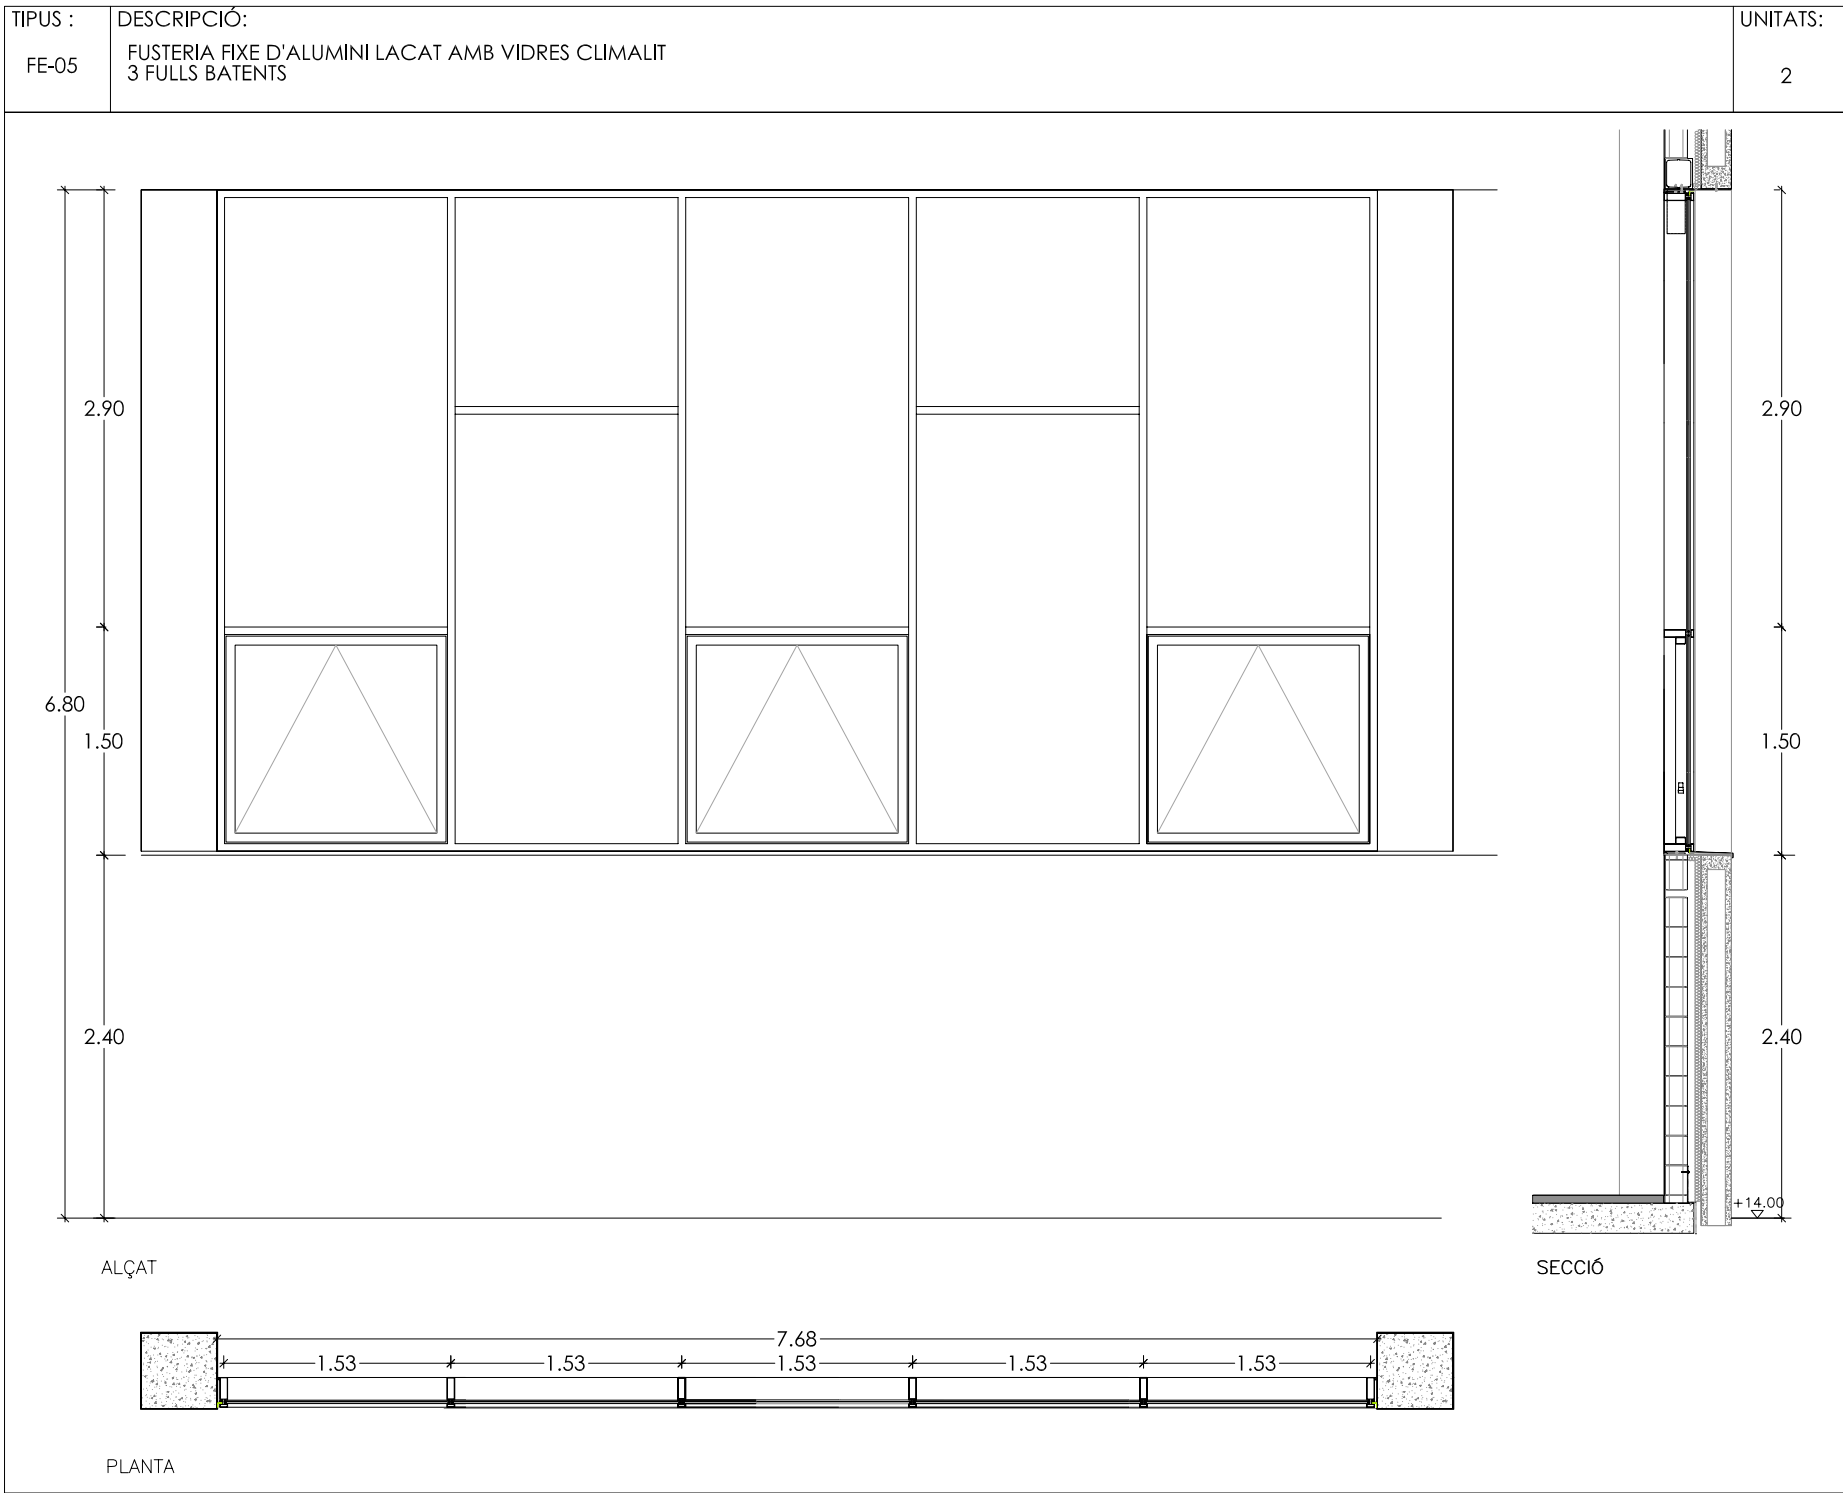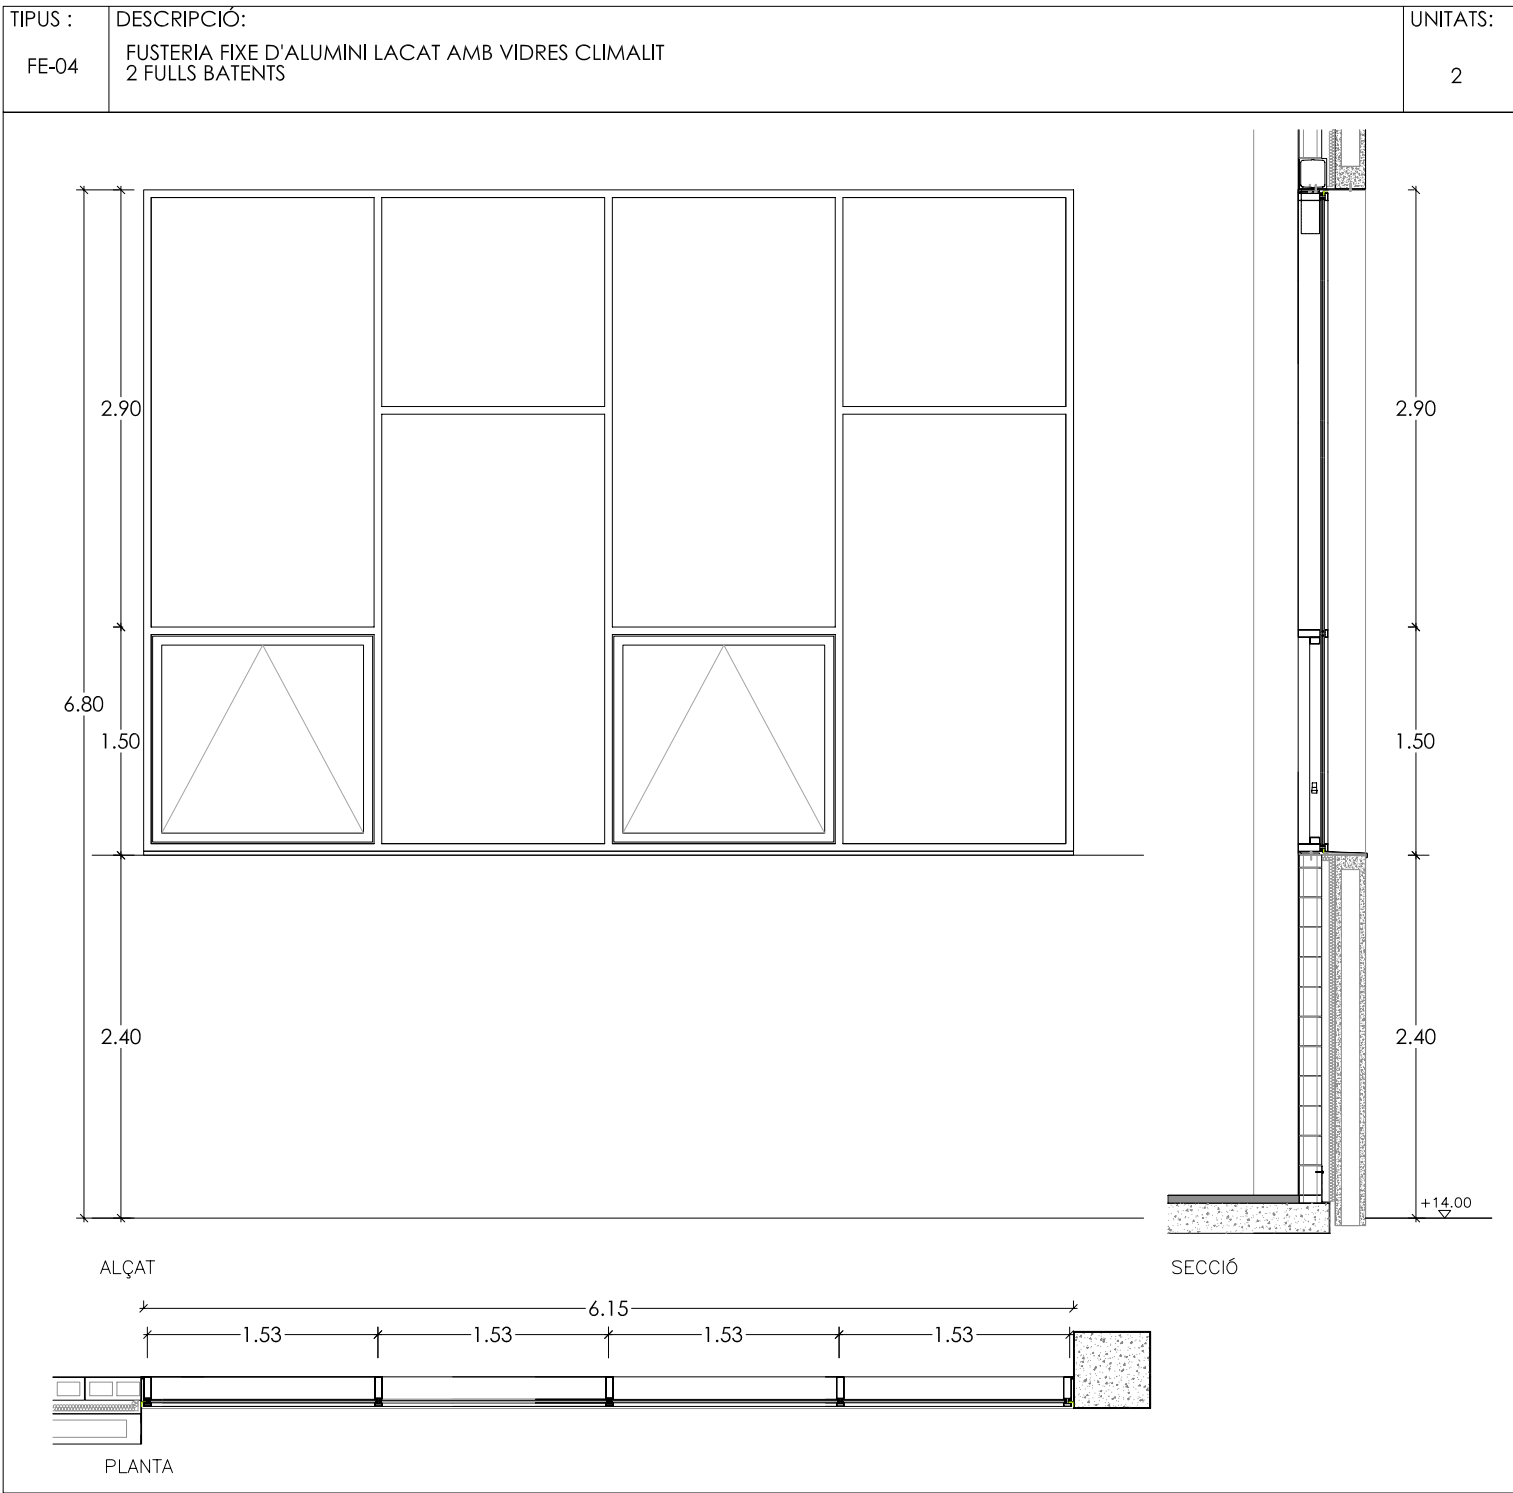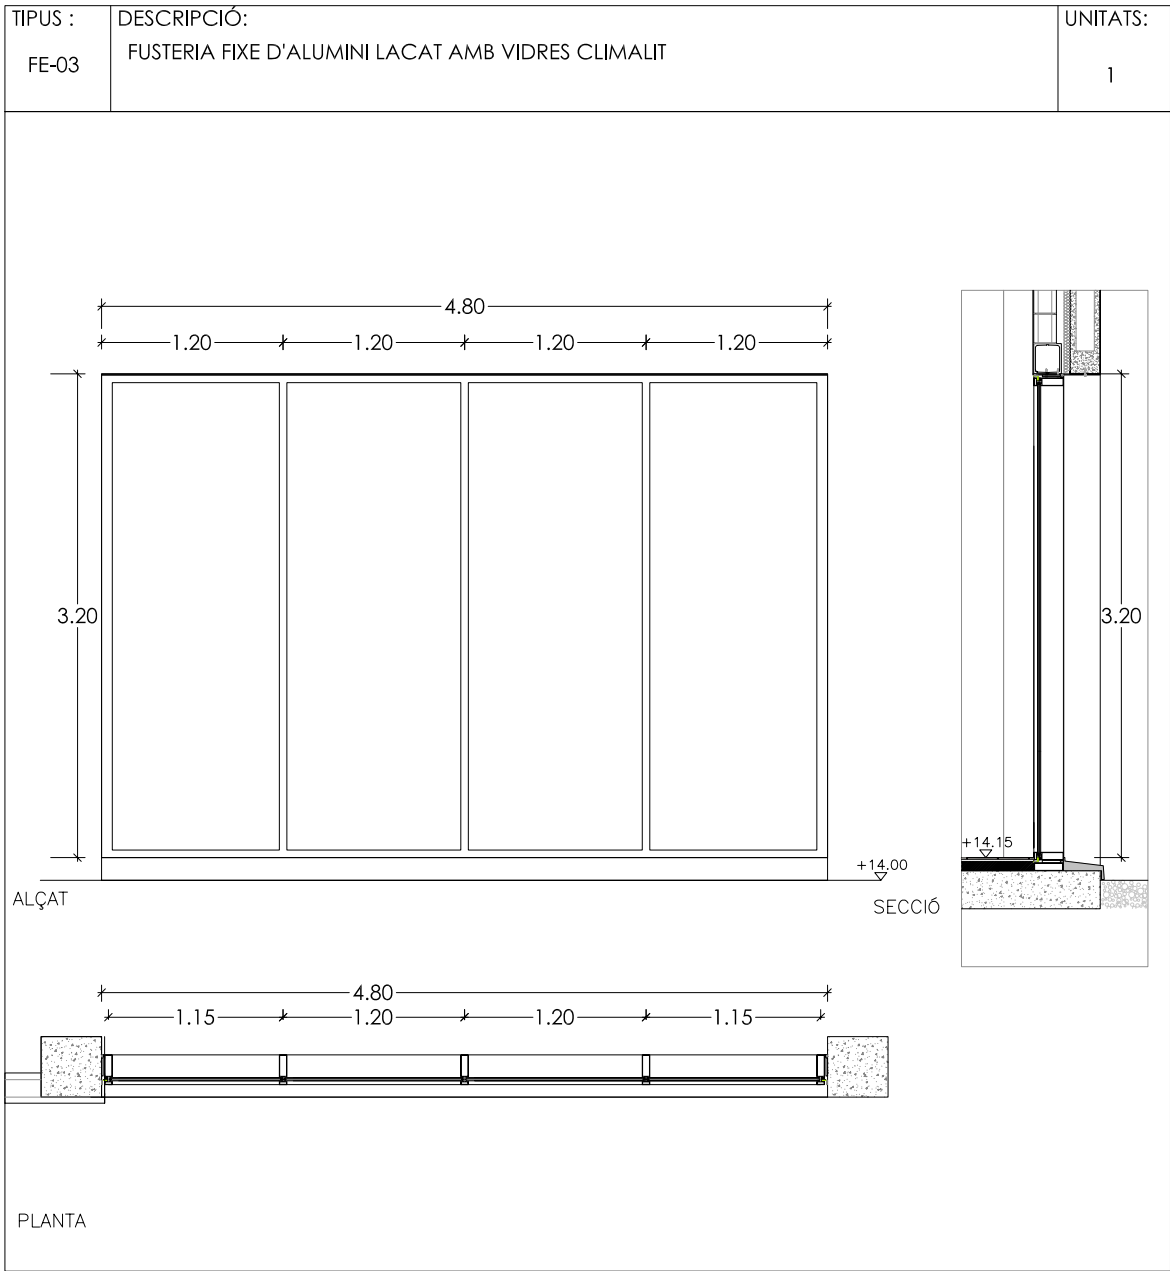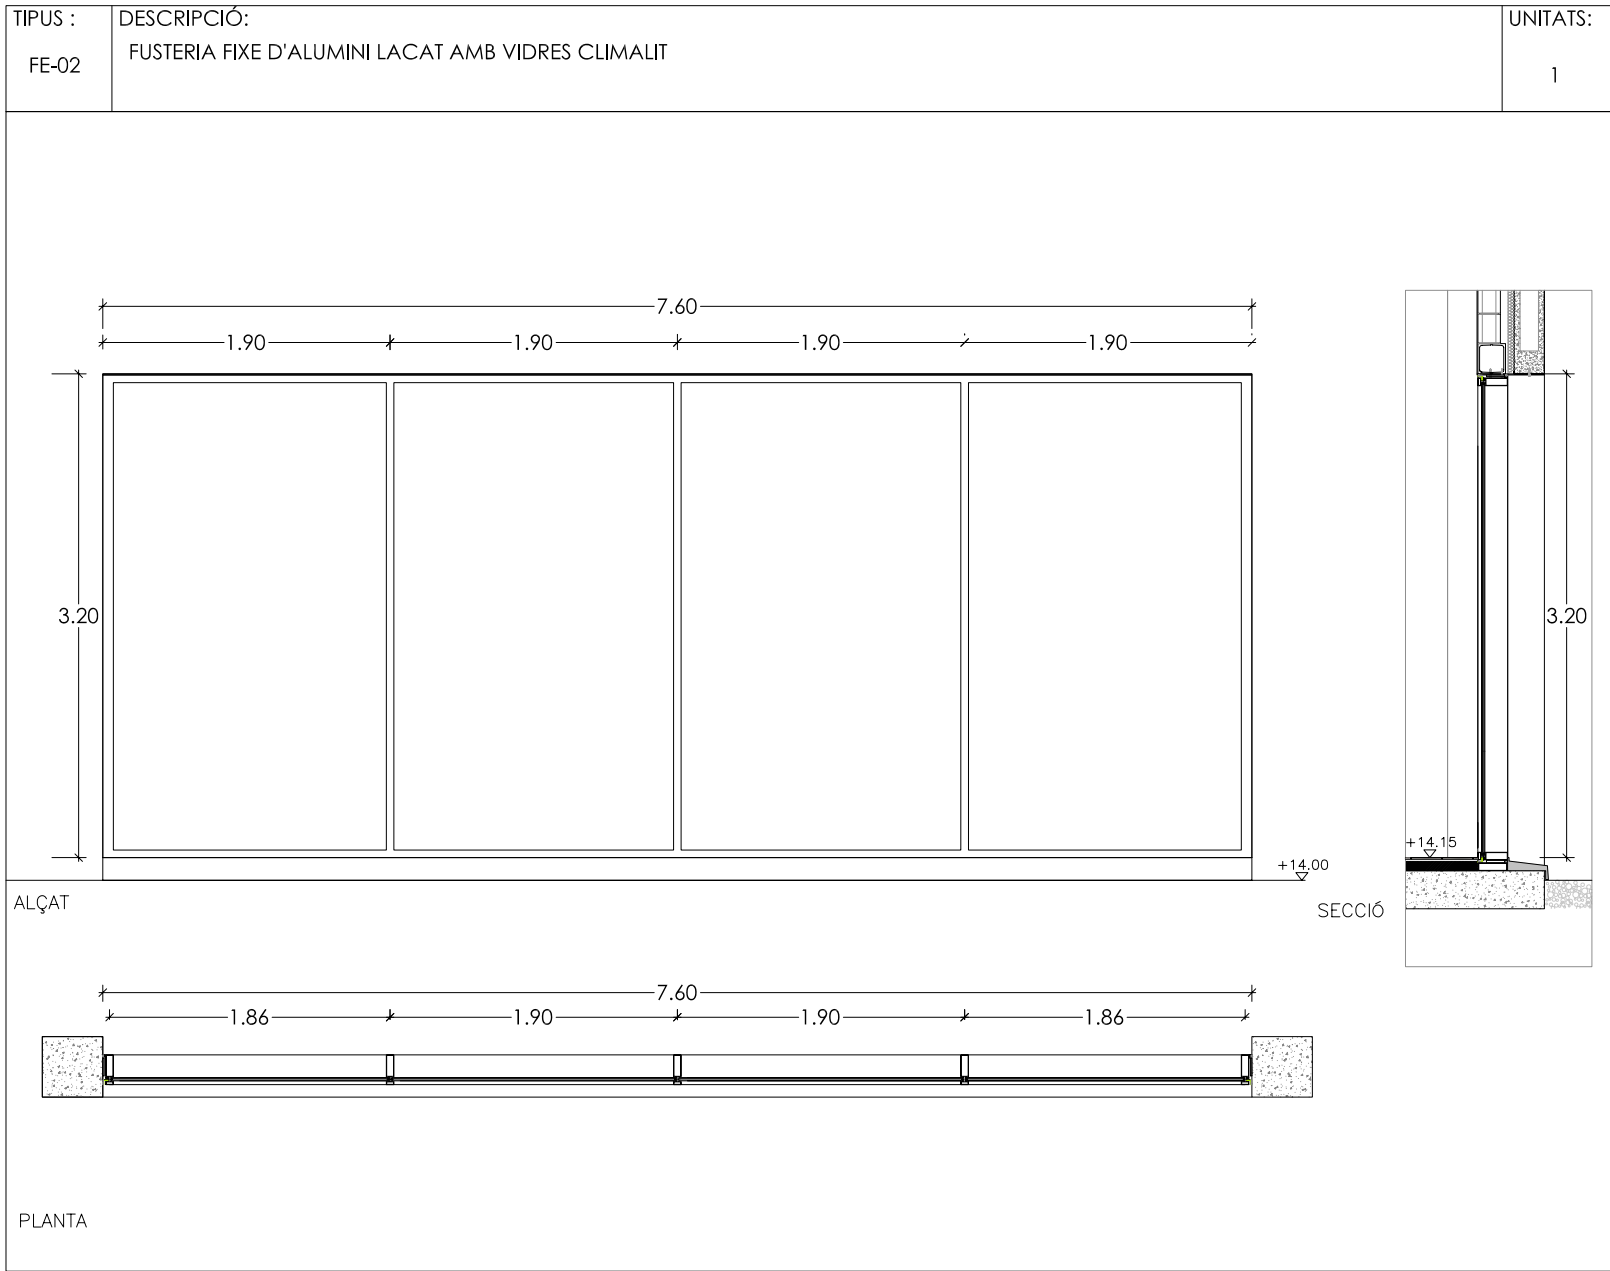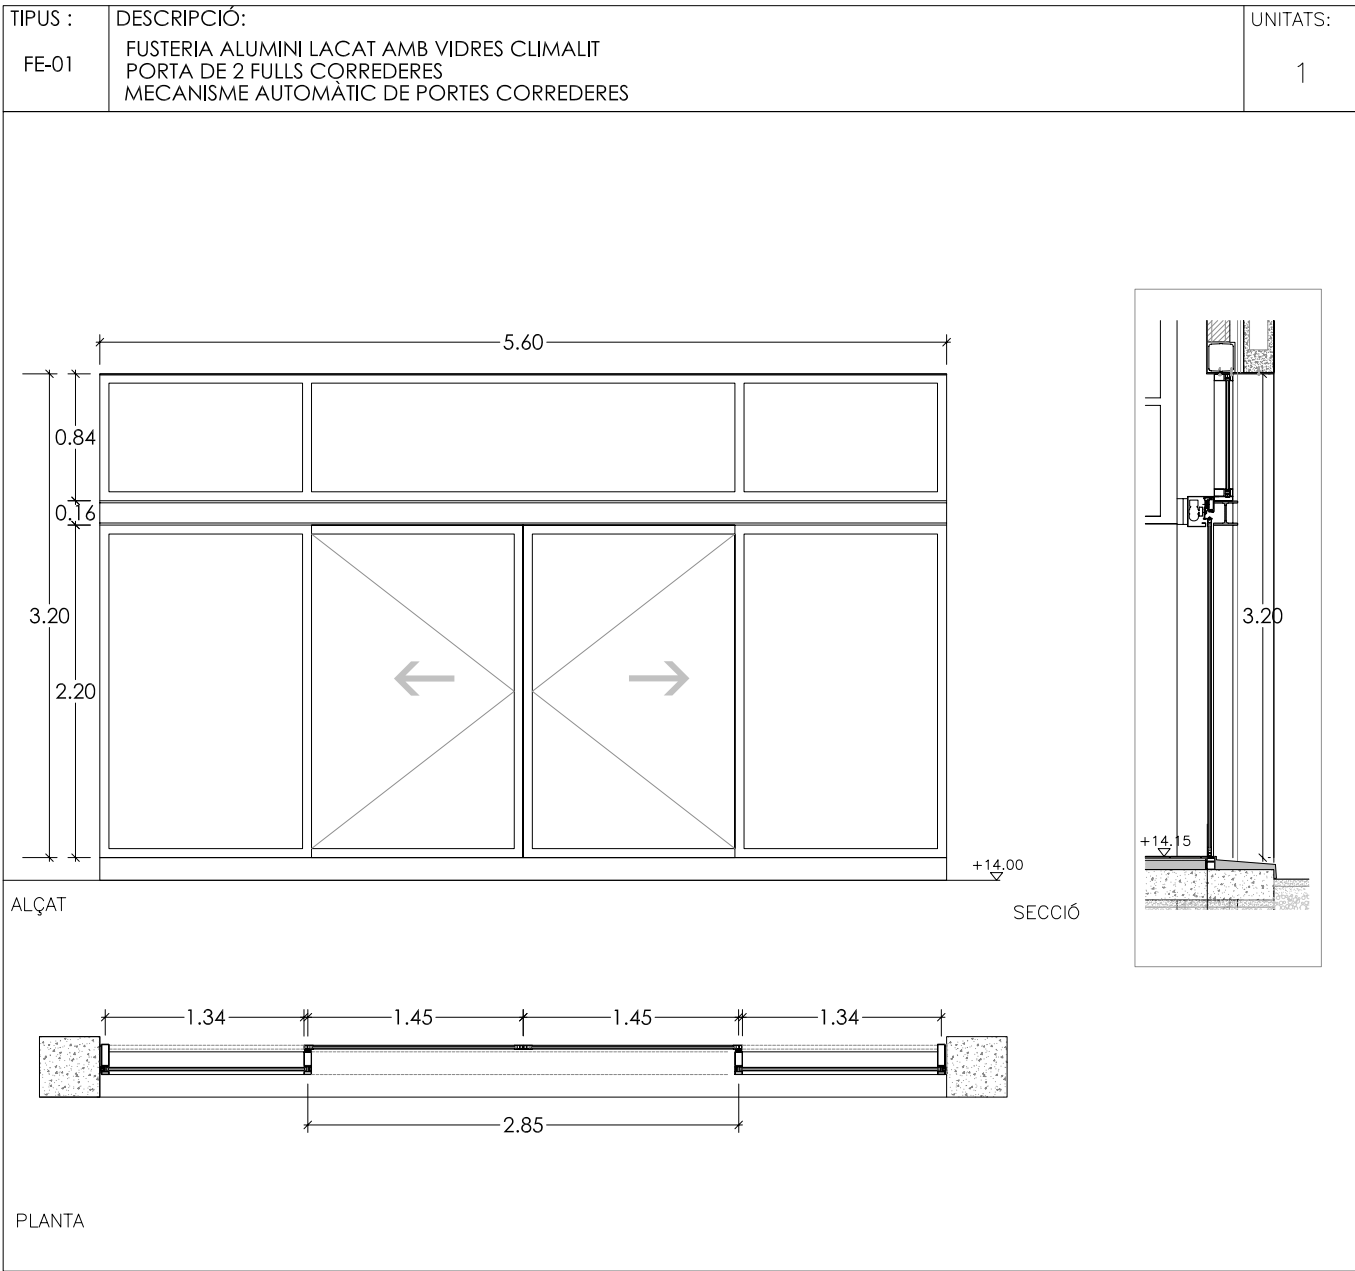

FUSTERIA EXTERIOR

AJUNTAMENT DE CUBELLES

"OAH" - PAVELLÓ POLIESPORTIU

PAVELLÓ

CUBELLES - BARCELONA

PROJECTE BÀSIC I EXECUTIU

C-01

FUSTERIES I SERRALLERIES

FUSTERIA EXTERIOR

CORRECCIONS:	ESCALA 1/ 50
	DATA MARÇ 2007

ARQUITECTE:

ESTRUCTURES: BOMA S.L.

INSTAL·LACIONS: INSTAL·LACIONS ARQUITECTONIQVES S.A.

pujol

ARQUITECTURA

Gran de Gràcia 17, 2n. 08012 Barcelona

Tel. 93 415 08 48. Fax 93 415 44 21

pujol@pujolarquitectura.com

www.pujolarquitectura.com


Visat: 2007006694

MISSO COMPLETA DEDICACIONS
Pavelló Poliesportiu
Exterior. Gran sala amplada
Equipament: Pista de Soterrani S/N
Mòdul: CUBELLES
Arquitecte: PUJOL, JORDI, JOAQUIM

Col·legi d'Arquitectes
de Catalunya

High resolution drawing
Pavelló Poliesportiu
Exterior. Gran sala amplada
Equipament: Pista de Soterrani S/N
Mòdul: CUBELLES
Arquitecte: PUJOL, JORDI, JOAQUIM

Client: BOMA S.L.

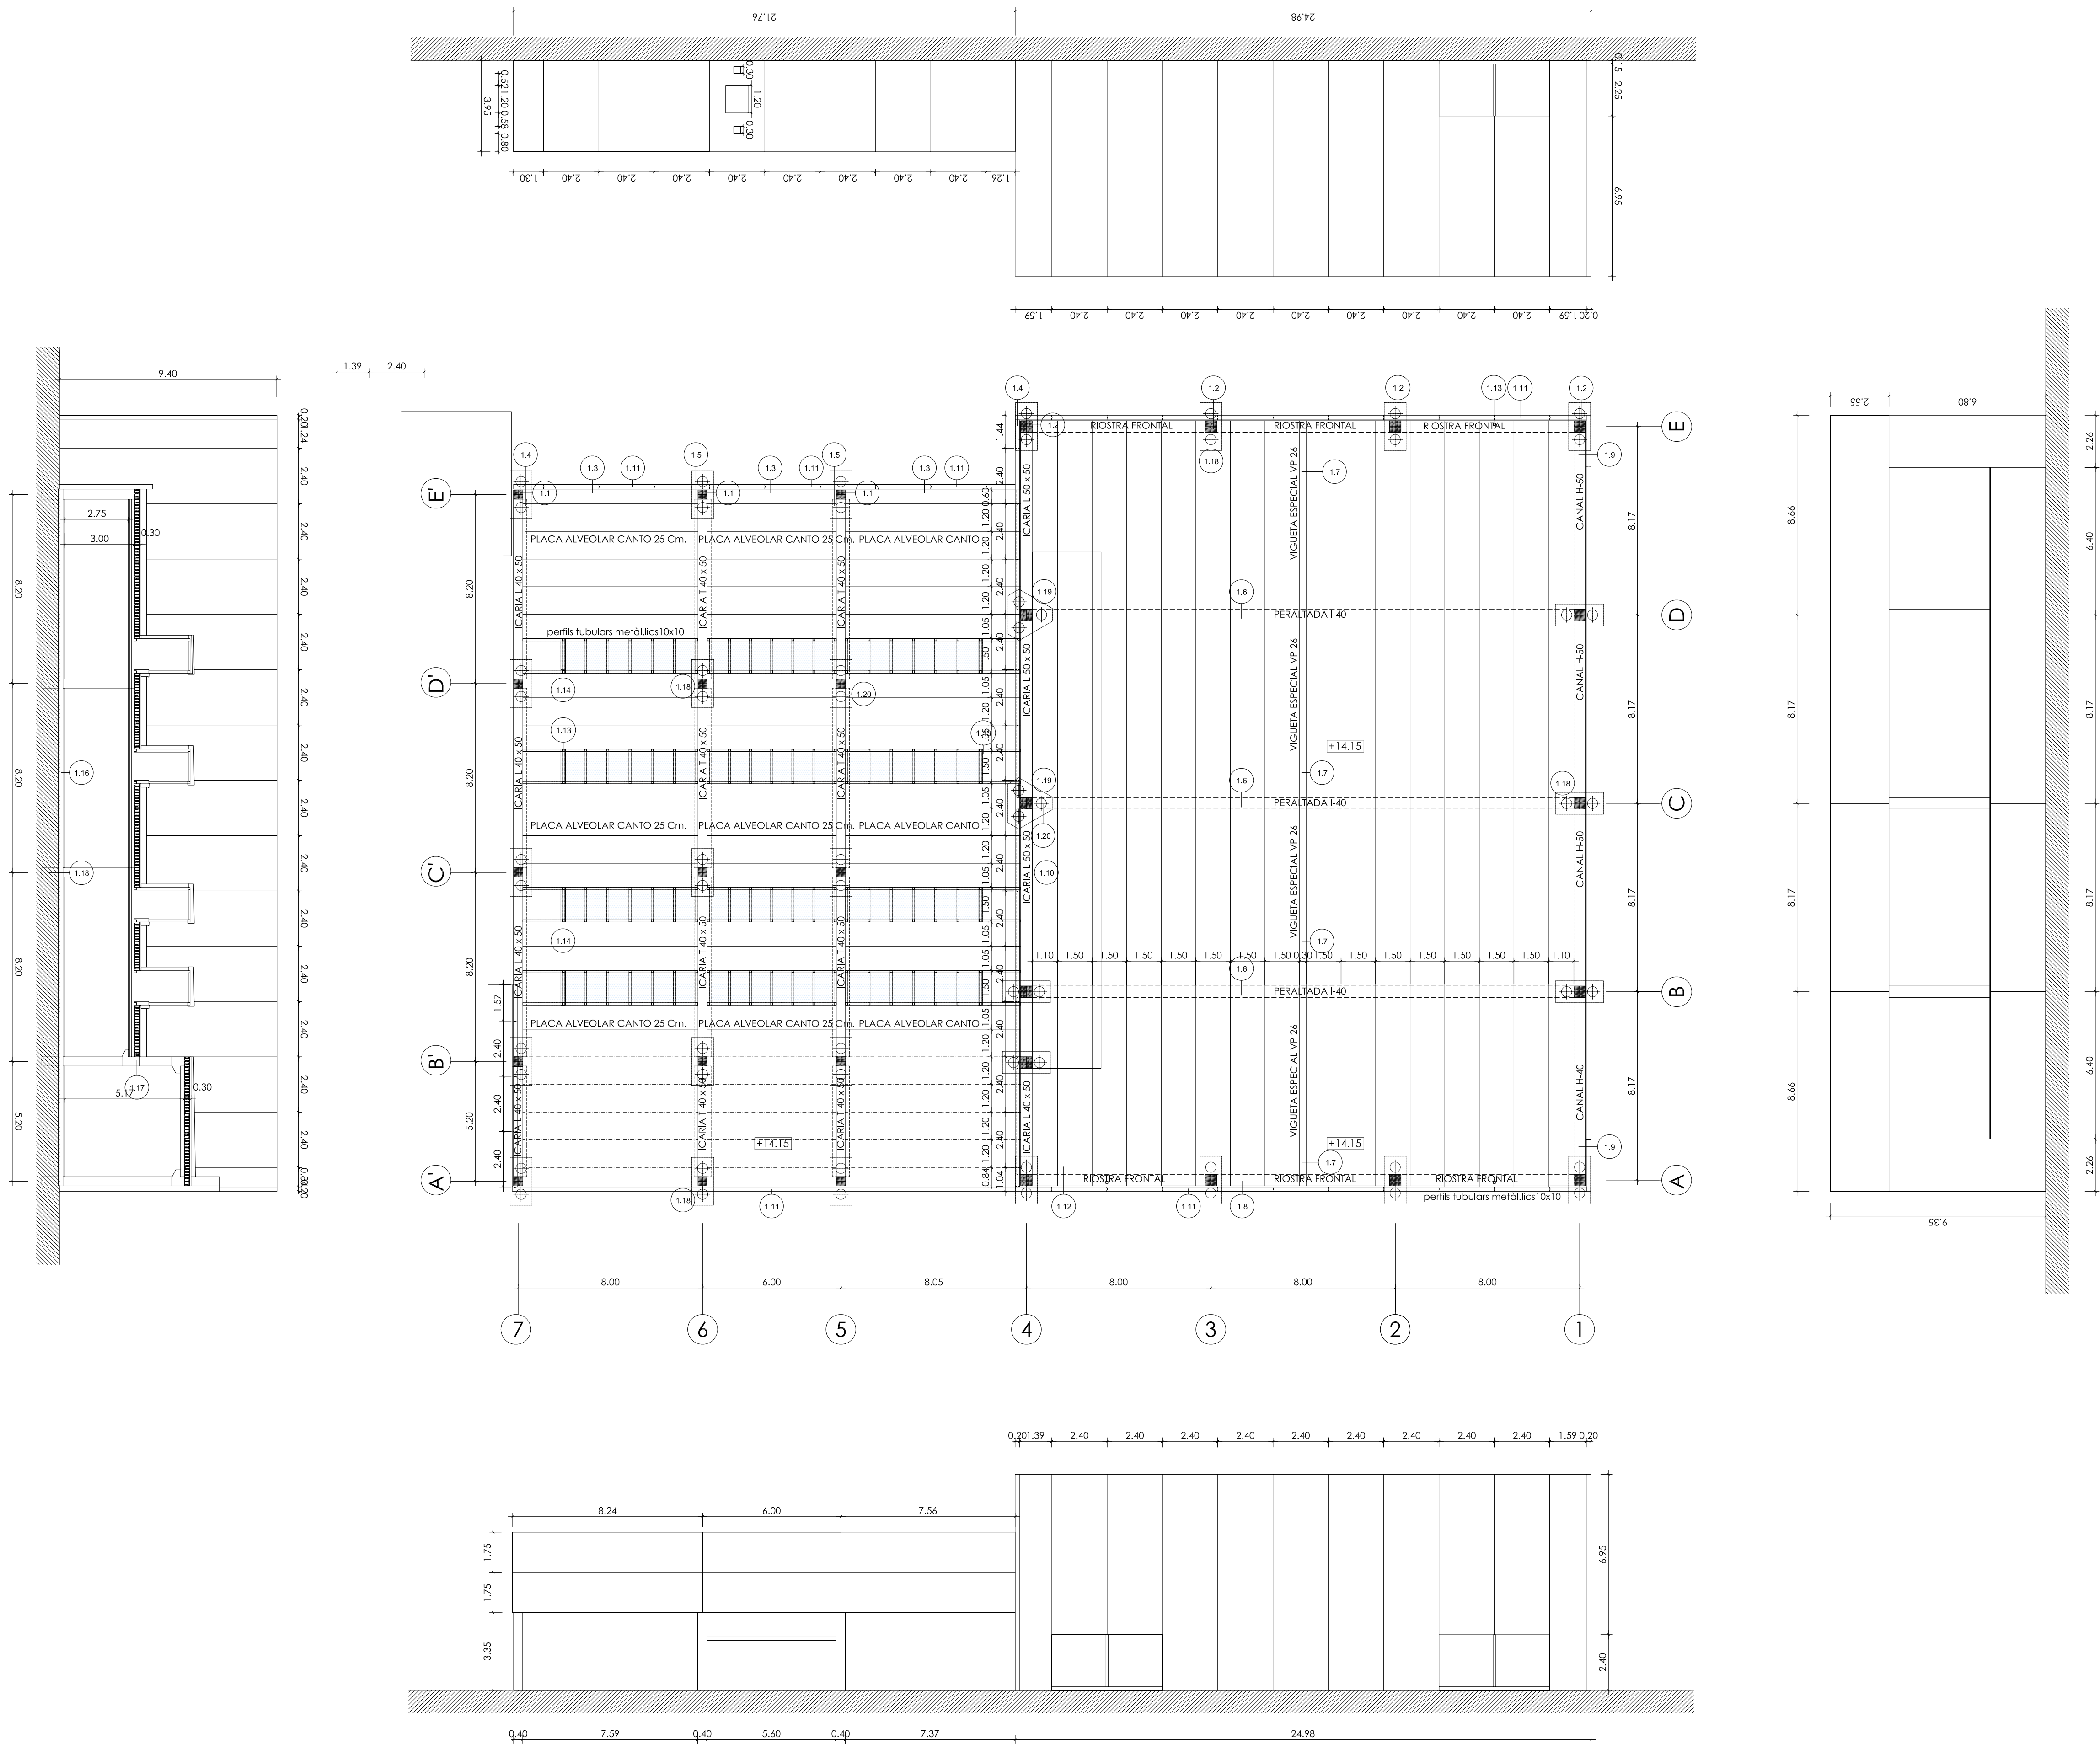

ESQUEMA ESTRUCTURAL, COMPOSICIÓ DE PLAQUES EN FAÇANES

1. ESTRUCTURA
- 1.1. PILAR PREFABRICAT FORMIGÓ 40X40
 - 1.2. PILAR PREFABRICAT FORMIGÓ 50X50
 - 1.3. PLACA DE FORMIGÓ ALVEOLAR 25cm
 - 1.4. VIGA ICARIA L 40X50
 - 1.5. VIGA ICARIA T 40X50
 - 1.6. JÀSSERA PERALTADA I-40
 - 1.7. VIGUETA DE FORMIGÓ PREFABRICADA ESPECIAL VP-26
 - 1.8. RIOSTRA FRONTAL 50
 - 1.9. CANAL H-50
 - 1.10. GRADA PREFABRICADA
 - 1.11. PANELL LLIS GRIS FAÇANA ALLEUGERIT 20H
 - 1.12. CORRETJES PER A COBERTA PREFABRICADES (I) UP-26
 - 1.13. PERFIL TUBULAR 10X10
 - 1.14. PERFIL EN " U" SUPORT PLACA ALVEOLAR
 - 1.15. FORMIGÓ DE NETEJA
 - 1.16. SOLERA DE FORMIGÓ e=20cm
 - 1.17. FORMIGONAT PILAR-PLACA ALVEOLAR
 - 1.18. ENCEPAT 2 PILOTS
 - 1.19. ENCEPAT 3 PILOTS
 - 1.20. PILOT Ø 45CM
 - 1.21. RIOSTRA FONAMENTACIÓ R-2

AJUNTAMENT DE CUBELLES

"OAH" - PAVELLÓ POLIESPORTIU

PAVELLÓ

CUBELLES - BARCELONA

PROJECTE BÀSIC I EXECUTIU

E - 02

ESTRUCTURA

PLANTA I SECCIONS

CORRECCIONS:

ESCALA
1/ 150

DATA
MARÇ 2007

ARQUITECTE:

ESTRUCTURES: BOMA S.L.

INSTAL·LACIONS: INSTAL·LACIONS ARQUITECTONIQVES S.A.

pujol

ARQUITECTURA

Gran de Gràcia 17, 2n. 08012 Barcelona
Tel. 93 415 08 48. Fax 93 415 44 21
pujol@pujolarquitectura.com
www.pujolarquitectura.com


Visat: 2007006694

MISSO COMPLETA DEDICACIONS
Pavelló Poliesportiu
Esport - Gran sala ampla
Equipament: Pista de Sàndwich S/N
Mòdul: Canals
Arquitectes: PUJOL, SMOIR, JOAQUIM


Col·legi d'Arquitectes
de Catalunya

Haig: r04K0G7PLu00072WALB0ANP
Haig: 0204C: 3000770066940007006694
Document: 2007006694-2007006694-01. Data Visat: 30/03/07

Client: Boma Sport SL

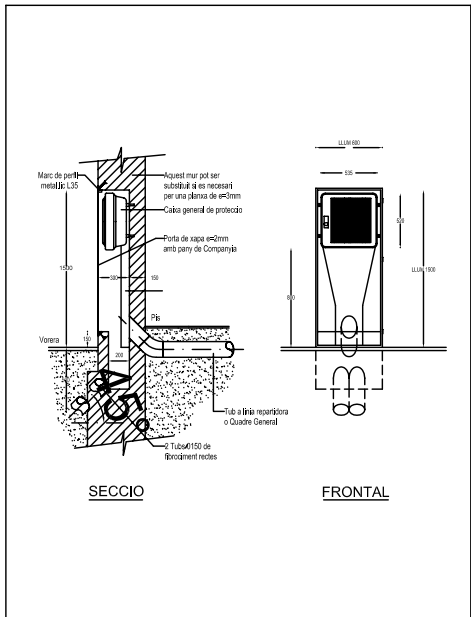


ELECT-02
CAIXA GENERAL DE PROTECCIÓ ENCASTADA. ENTRADA DE CABLE SOTERRAT EXTERIOR I EDIFICI SENSE SOTERRANI

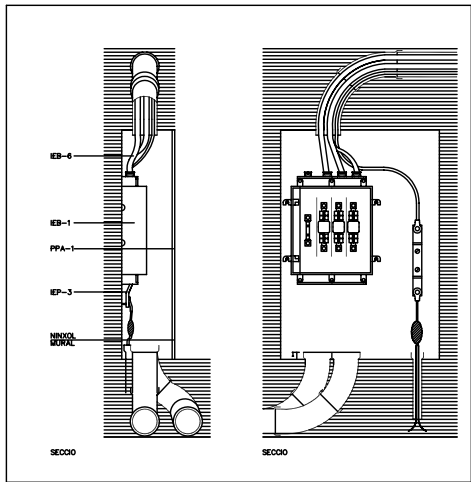


EIB-34 CAIXA GENERAL DE PROTECCIÓ COL·LOCADA - L35L
PPA-1 PORTA PER A MUR MURAL. ES REBRÀ A LA FABRICA MITJANÇANT LES SEVES QUATRE PATILLES D'ANCLATGE
EIB-1 CAIXA GENERAL DE PROTECCIÓ, INTENSITAT I SEGONS CÀLCUL. ES FIXARÀ SOBRE EL PARAMENT PER QUATRE PUNTS MITJANÇANT ESPARRIGES RODANTS REBUTS EN L'OBRA DE FABRICA
EP-3 PUNT DE POSTA A TERRA. ES FIXARÀ AL PARAMENT I ES CONNECTARÀ AMB LA CONDUCCIÓ SOTERRADA, SEGONS NTE-EP POSTA A TERRA

EIB-34
CAIXA GENERAL DE PROTECCIÓ

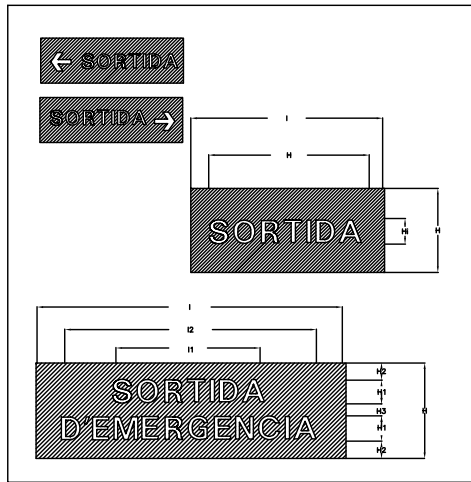


SORTIDA
DIMENSIONS SENYALS D'EVACUACIÓ

SORTIDA
DIMENSIONS SENYALS D'EVACUACIÓ

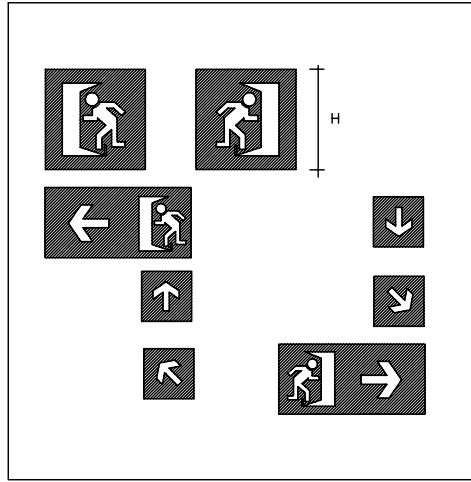


SORTIDA
DIMENSIONS SENYALS D'EVACUACIÓ

SORTIDA
DIMENSIONS SENYALS D'EVACUACIÓ

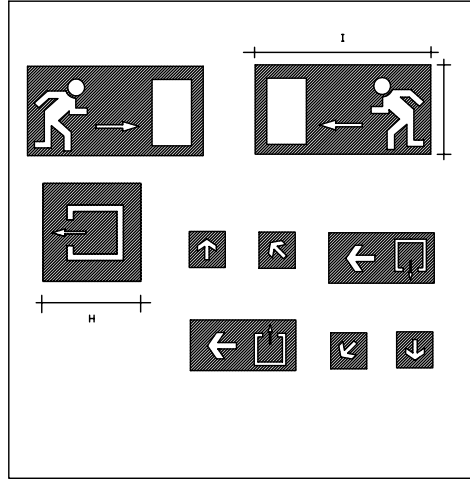


SORTIDA
DIMENSIONS SENYALS D'EVACUACIÓ

SORTIDA
DIMENSIONS SENYALS D'EVACUACIÓ

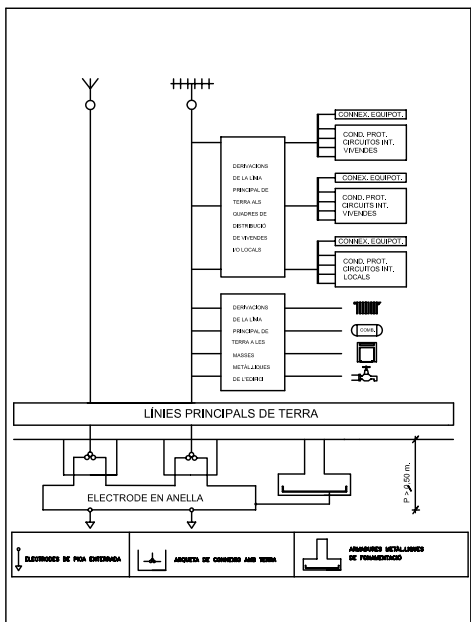


ESQUEMA D'INSTAL·LACIÓ DE POSADA A TERRA

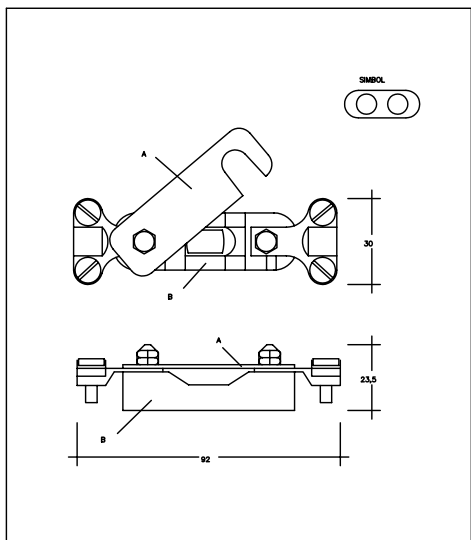


POSTA A TERRA. PONT DE COMPROVACIÓ

POSTA A TERRA. PONT DE COMPROVACIÓ

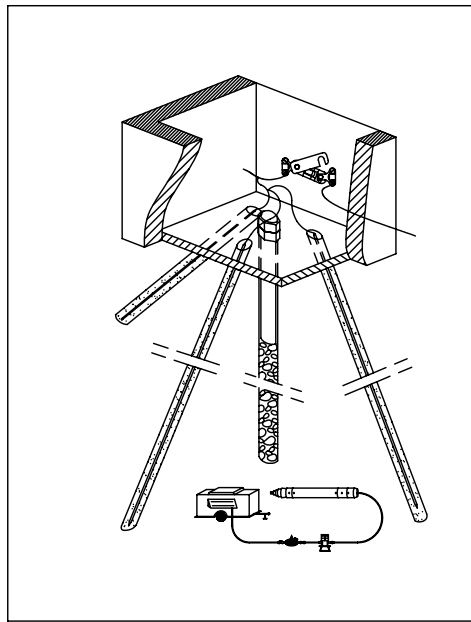

ISOMETRIA DE L'ARQUETA DE POSTA A TERRA

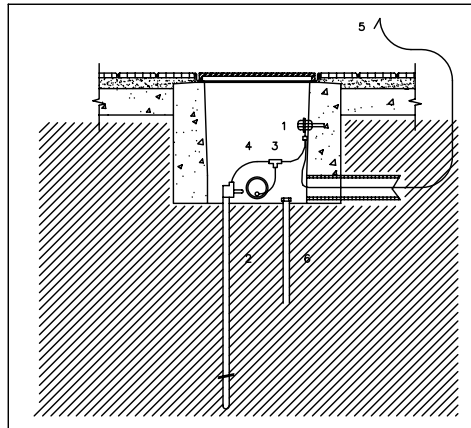

PERICO REGISTRABLE DE PRESA DE TERRA AMB PONT DE COMPROVACIÓ

PERICO REGISTRABLE DE PRESA DE TERRA AMB PONT DE COMPROVACIÓ

BELSAR SPORT S.L.

"OAH" - OLYMPIC ATRIUM HOTEL

PAVEL·LÓ

CUBELLES - BARCELONA

PROJECTE BÀSIC I EXECUTIU

ID - 01

DETALLS TIPUS ELÈCTRIQUES

CORRECCIONS:

ESCALA VARIES

DATA MARÇ 2007

ARQUITECTE:

ESTRUCTURES: BOMA S.L.

INSTAL·LACIÓ DE CABLES DE TERRA


Visat: 2007006654

pujolararquitectura

Gran de Gràcia 17, 2n. 08012 Barcelona
Tel. 93 415 08 48. Fax 93 415 44 21
pujol@pujolararquitectura.com
www.pujolararquitectura.com

Clients: Belsar Sport SI de Catalunya


Hash: n504AD1FVLagB0l72WwKL9pUKNg=
Hash COAC: Xzo+HT6SuulmE/di9+Lo22E9FAc=
Document: 2007006654-2081369-01. Data Visat: 3/4/2007

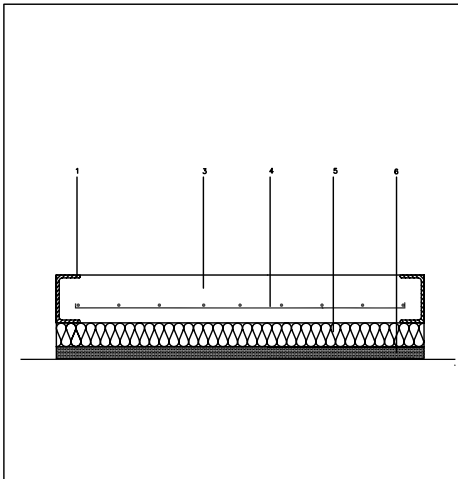

2. AMORTIDOR METAL·LIC
3. FORMIGÓ F-75
4. MALLA ELECTRO SOLDADA 150 x 150 mm
5. SURO INDUSTRIAL ANTI-VIBRATORI
6. CAPA D'ANIVELLAMENT

BANCADA_INTERIOR.DWG


DETALL BANCADA CALDERA

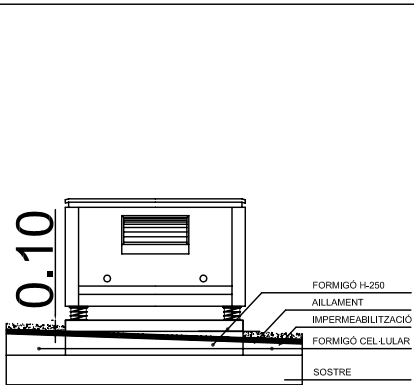

- 1.- FORMIGÓ H-250
- 2.- AILLAMENT
- 3.- IMPERMEABILITZACIÓ
- 4.- FORMIGÓ CEL·LULAR
- 5.- SOSTRE
- 6.- SURO INDUSTRIAL ANTIVIBRATORI

BANCADA_BOMBES.DWG

DETALL BANCADA EXTERIOR EXTRACTORS

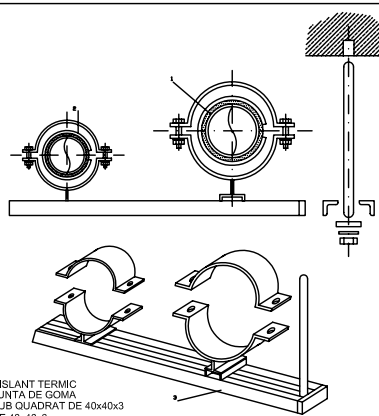


1. AISLANT TERMIC
2. JUNTA DE GOMA
3. TUB QUADRAT DE 40x40x3
- DE 40x40x3

DIAMETRE DE CANONADA	DISTANCIA EN METRES ENTRE SUPORTS TRAM VERTICAL	DIAMETRE DE CANONADA	DISTANCIA EN METRES ENTRE SUPORTS TRAM VERTICAL
1/2"	2,5	2 1/2"	4,5
3/4"		3"	
1"	3	4"	5
1 1/4"		5"	
1 1/2"	3,5	6"	6
2"		8"	6


SUPORT_CANONADA_1.DWG

DETALL SUPORT CANONADA GAS TRANSPORT DE FLUIDS. DISTRIBUCIO HORIZONTAL

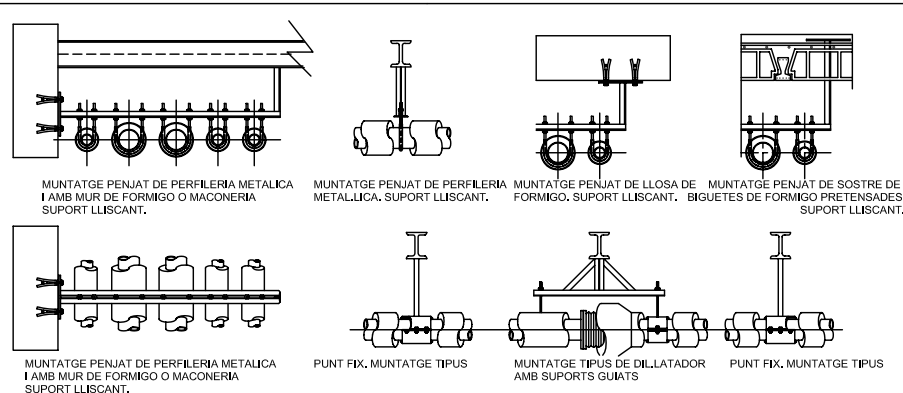

SUPORT_CANONADA_2.DWG


DETALLS SOPORTACIONS CANONADES CLIMATITZACIO

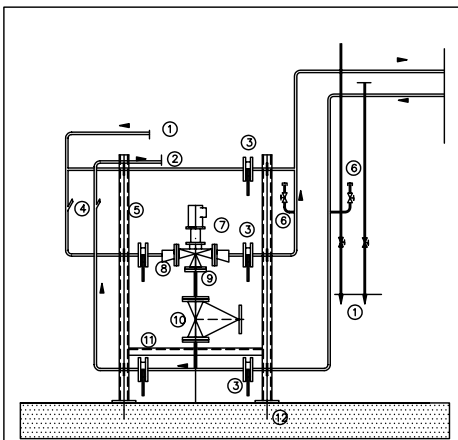

1. ESCOMESA DE CLIMATITZADOR
2. ESCOMESA A CLIMATITZADOR
3. VALVULA DE PAPALLONA
4. DIT DE GUANT
5. CPN-80
6. PRESSES PER A MANOMETRES
7. VALV· 3 VIES
8. RED. EXC. C.P.A. O 5"X4"
9. RED. CONC. O 5" x 4"
10. VALVULA SOLETA O 5"
11. PERIL· L-50
12. PLACA 200x200x10

DABSA-2

ESQUEMA VALVULA DE TRES VIES

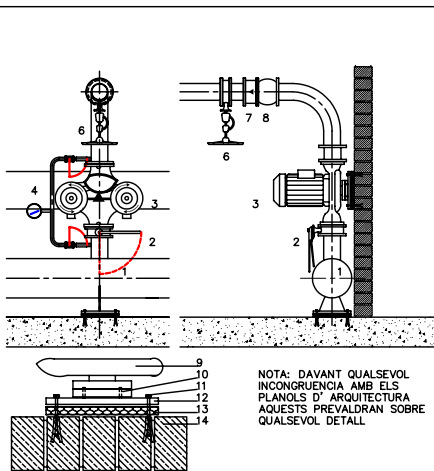


NOTA: DAVANT QUAISEVOL INCONGRUENCIA AMB ELS PLANOLS D' ARQUITECTURA AQUESTS PREVALDRAN SOBRE QUAISEVOL DETALL

- 1.- COL·LECTOR BOMBES
- 2.- VALVULA DE PAPALLONA
- 3.- GRUP CIRCULADOR BESSO
- 4.- MANOMETRE
- 5.- VALVULA DE SEIENT
- 6.- VALVULA ANTIRETORN
- 8.- MANEGUET ANTIVIBRATORI
- 9.- BASE DE LA BOMBA
- 10.- PERINS DE SUBJECCIO SOLDATS A PLETINA BASE
- 11.- TACS HILTY DE SUBJECCIO A PARAMENT
- 12.- PLETINA BASE METALICA e=8mm
- 13.- JUNTA ANTIVIBRATORIA DE NEOPRE
- 14.- PARAMENT DE SUBJECCIO

DABSA-2


SUBJECCIO DE GRUP CIRCULADOR A PARAMENT VERTICAL

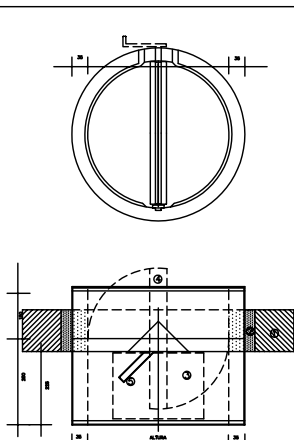

ALÇADA	100	150	200	250	300	350	400	450	500	550	600	650	700	750	800	850	900	950	1000
100	X	X	X	X	X	X	X	X	X	X	X	X	X	X	X	X	X	X	X
150	X	X	X	X	X	X	X	X	X	X	X	X	X	X	X	X	X	X	X
200	X	X	X	X	X	X	X	X	X	X	X	X	X	X	X	X	X	X	X
250	X	X	X	X	X	X	X	X	X	X	X	X	X	X	X	X	X	X	X
300	X	X	X	X	X	X	X	X	X	X	X	X	X	X	X	X	X	X	X
350	X	X	X	X	X	X	X	X	X	X	X	X	X	X	X	X	X	X	X
400	X	X	X	X	X	X	X	X	X	X	X	X	X	X	X	X	X	X	X
450	X	X	X	X	X	X	X	X	X	X	X	X	X	X	X	X	X	X	X
500	X	X	X	X	X	X	X	X	X	X	X	X	X	X	X	X	X	X	X
550	X	X	X	X	X	X	X	X	X	X	X	X	X	X	X	X	X	X	X
600	X	X	X	X	X	X	X	X	X	X	X	X	X	X	X	X	X	X	X
650	X	X	X	X	X	X	X	X	X	X	X	X	X	X	X	X	X	X	X
700	X	X	X	X	X	X	X	X	X	X	X	X	X	X	X	X	X	X	X
750	X	X	X	X	X	X	X	X	X	X	X	X	X	X	X	X	X	X	X
800	X	X	X	X	X	X	X	X	X	X	X	X	X	X	X	X	X	X	X
850	X	X	X	X	X	X	X	X	X	X	X	X	X	X	X	X	X	X	X
900	X	X	X	X	X	X	X	X	X	X	X	X	X	X	X	X	X	X	X
950	X	X	X	X	X	X	X	X	X	X	X	X	X	X	X	X	X	X	X
1000	X	X	X	X	X	X	X	X	X	X	X	X	X	X	X	X	X	X	X

COMPORTA_TALLAFOC_CIRC.DWG


COMPORTA TALLAFOC CIRCULAR

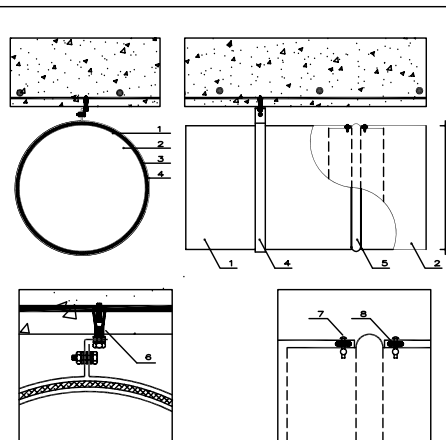

- 1.- CONDUCTE CIRCULAR DE XAPA D' ACER GALVANITZAT. e= 0,6 mm
- 2.- MATERIAL AILLANT ELASTOMERIC. REVESTIT INTERIORMENT.
- 3.- JUNTA ANTIVIBRATORIA DE NEOPRE ENTRE BRIDA I CONDUCTE.
- 4.- BRIDA DE SUBJECCIO A L' ESTRUCTURA AMB UN SOL PUNT DE TANCAMENT A LA PART SUPERIOR, SEGONS DETALL.
- 5.- BRIDA DE CONNEXIO ENTRE TRAMS.
- 6.- TAC DE SUBJECCIO.
- 7.- REBL·O.
- 8.- JUNTA DE NEOPRE.
- 9.- SEGONS DOCUMENTACIO GRAFICA.

CONDUCTE_CIRCULAR_AILLAT

CONDUCTE CIRCULAR DE XAPA LLISA DE ACER GALVANITZAT PER A EMPALMAR.

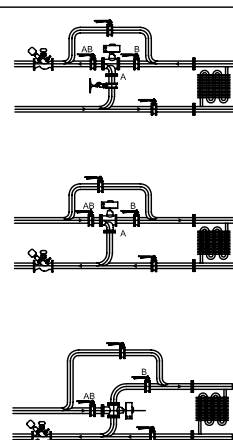

- 1.- VALVULA MESCLADORA SERVO PROPORCIONAL MUNTATGE EN EL RETORN
- 2.- VALVULA DIVERSORA SERVO TOT-RES MUNTATGE EN LA IMPULSO
- 3.- VALVULA DIVERSORA SERVO TOT-RES MUNTATGE EN LA IMPULSO

MUNTATGE_VALVULA-3V

MUNTATGE VALVULA DE TRES VIES

BELSAR SPORT S.L.

"OAH" - OLYMPIC ATRIUM HOTEL

PAVEL·LÓ

CUBELLES - BARCELONA

PROJECTE BÀSIC I EXECUTIU

ID - 02

DETALLS TIPUS MECÀNQUES

CORRECCIONS:

ESCALA

VARIES

DATA:

MARÇ 2007

ARQUITECTE:

ESTRUCTURES: BOMA S.L.

INSTAL·LACIÓ: BOMA S.L.

Visat: 2007006654


pujol ARQUITECTURA




Gran de Gràcia 17, 3n. 08012 Barcelona
Tel. 93 415 08 48. Fax 93 415 44 21
pujol@pujolarquitectura.com
www.pujolarquitectura.com

Clients: Belsar Sport SL

de Catalunya

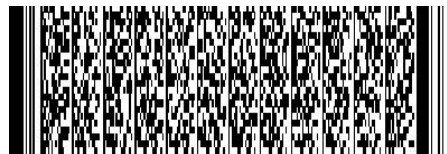

Hash: n504AD1FVLaGb0l7ZWwKL9pUKNg=
Hash COAC: Xzo+HT6SuulmE/di9+Lo22E9FAc=
Document: 2007006654-2081369-01. Data Visat: 3/4/2007

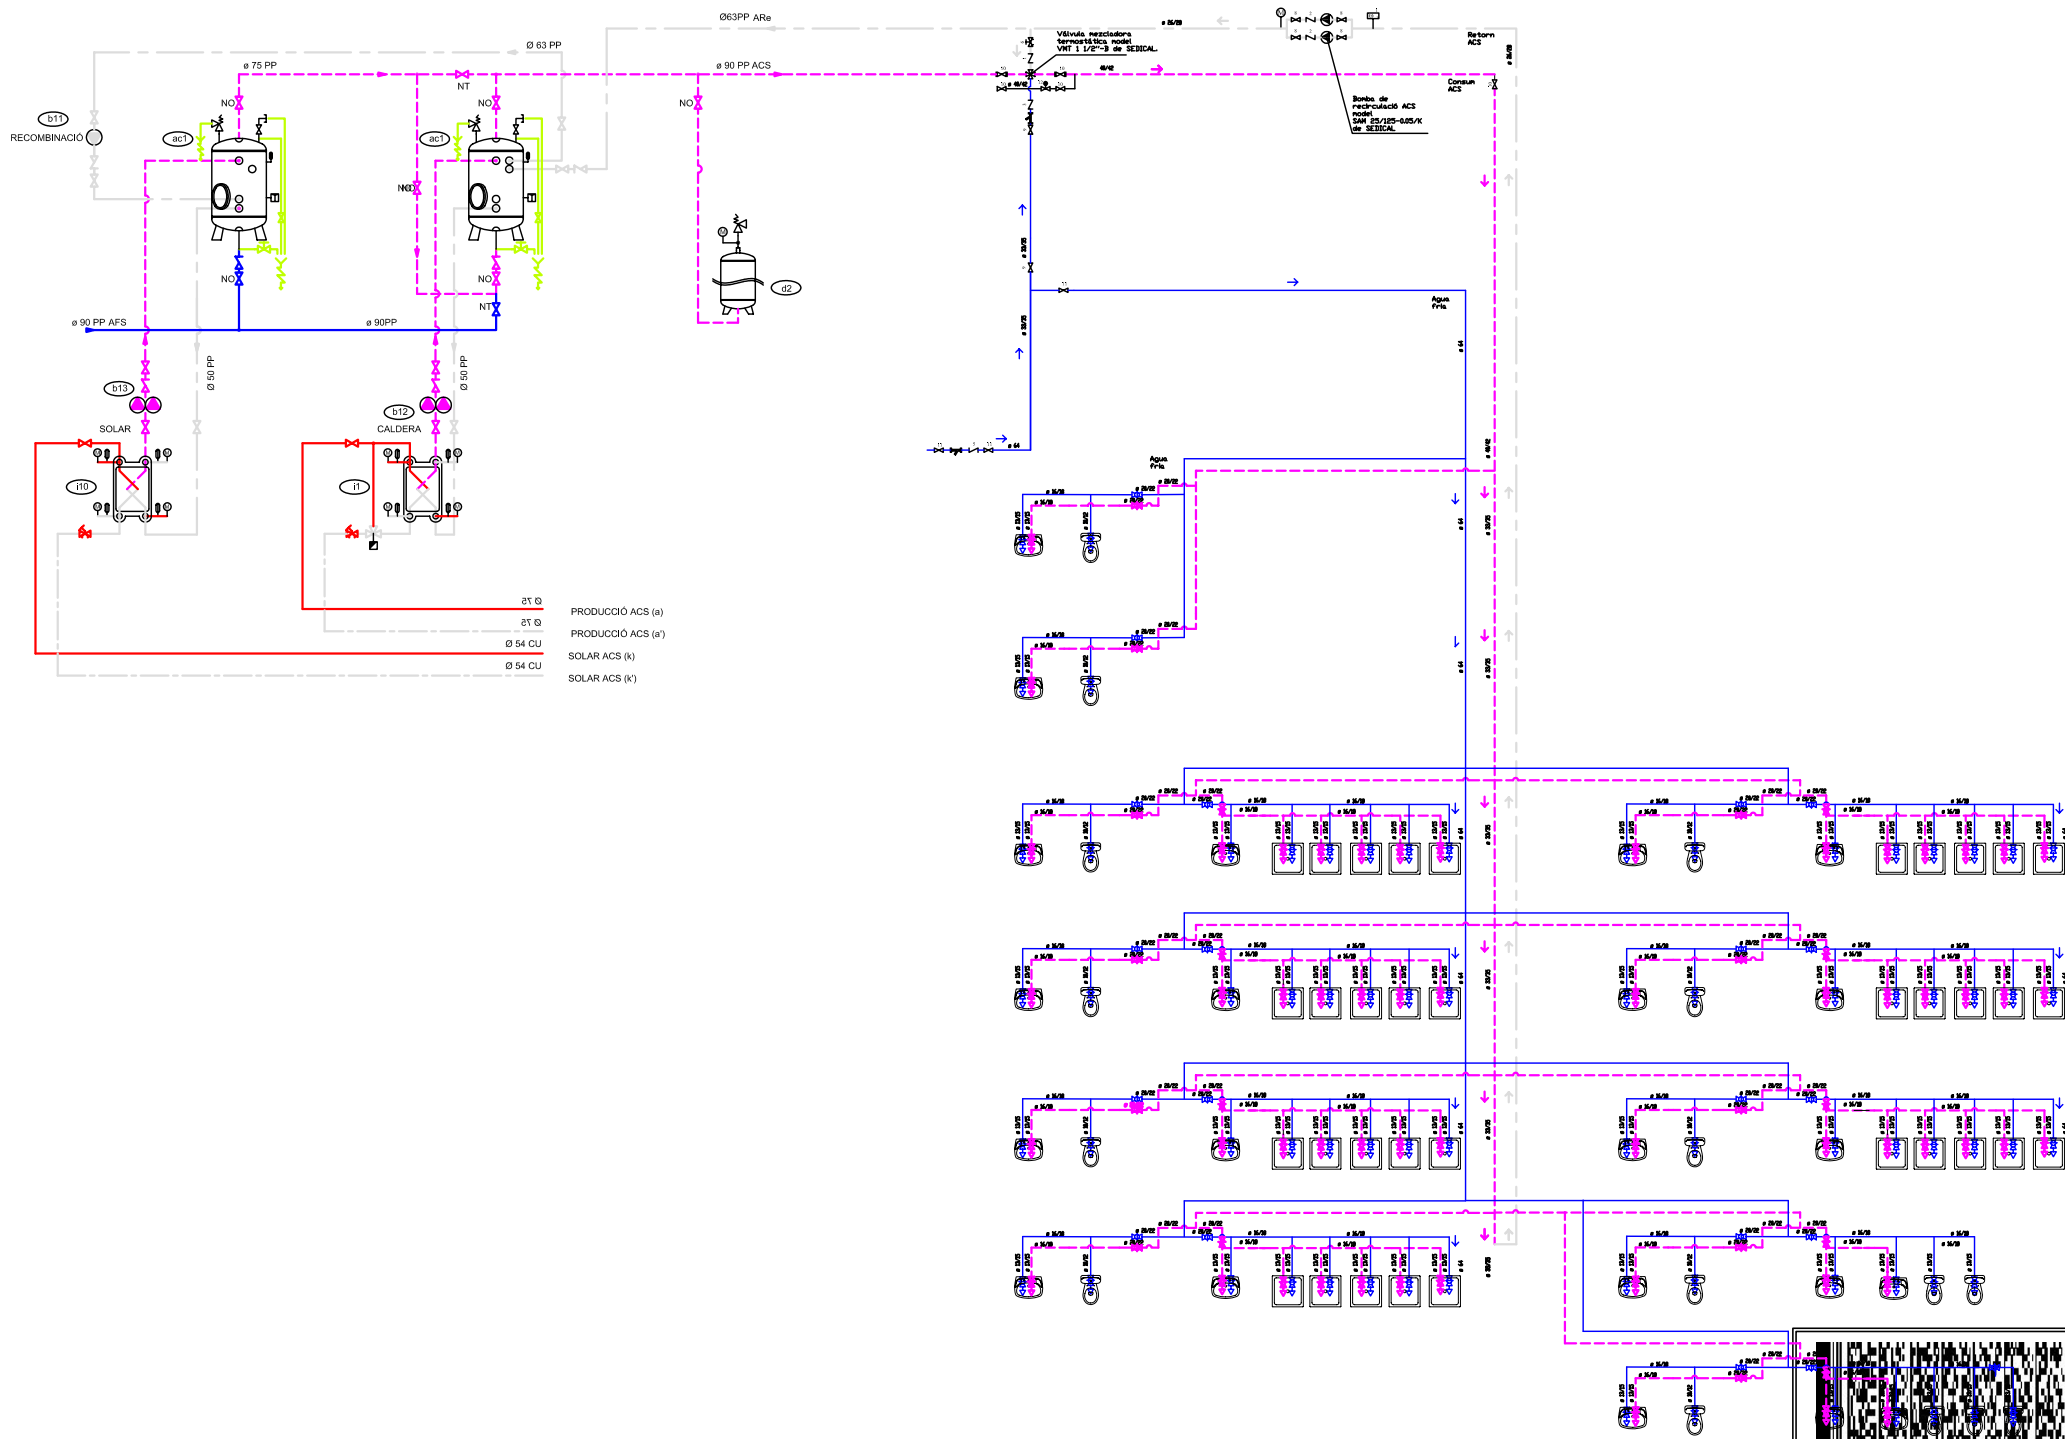

SIMBOLOGIA	
	Bomba de circulació
	Vas expansió refix DD25 de SEDICAL.
	Vas expansió N50/6 de SEDICAL.
	Vas expansió N 8/3 de SEDICAL.
	Vàlvula retenció 3/4".
	Vàlvula retenció 1 1/4".
	Vàlvula retenció 1 1/2".
	Vàlvula retenció 1 1/2" a 2"
	Vàlvula retenció 2 1/2"
	Vàlvula de equilibrat 3/4" HYCOICON PN16/120° SEDICAL.
	Vàlvula de equilibrat 1 1/4" HYCOICON PN16/120° SEDICAL.
	Vàlvula esfera 1 1/4".
	Vàlvula esfera 1 1/2".
	Vàlvula esfera 1 1/2" a 2".
	Vàlvula esfera 2 1/2"
	Vàlvules de dues vies motoritzada 1 1/4 " V5011R1075 / ML6420A3072 de SEDICAL.
	Vàlvules de dues vies motoritzada 1 1/4 " Z011-32 / VMM20 de SEDICAL.
	Vàlvula de tres vies motoritzada 1 " V5013R1065 / ML7420A3071 de SEDICAL.
	Vàlvula de tres vies motoritzada VA G 400 de ROCA
	Vàlvules mezcladora termostàtica VMT 1 1/2" -B de SEDICAL.
	Purgador
	Antivibrador
	Filtre
	Vàlvula reductora de pressió

APARRELLS DE MESURA	
	Sonda de temperatura VF20T SEDICAL.
	Termometre
	Manometre diferencial
	Contador

BELSAR SPORT S.L.

"OAH" - OLYMPIC ATRIUM HOTEL

PAVELLÓ

CUBELLES - BARCELONA

PROJECTE BÀSIC I EXECUTIU

IF - 03

FONTANERIA SOLAR I GAS ESQUEMA

PLANTA NIVELL 0.00

CORRECCIONS:

ESCALA S/E

DATA MARÇ 2007

ARQUITECTE:

ESTRUCTURES: BOMA S.L.

INSTAL·LACIONS: BELSAR SPORT S.L.



Visat: 2007006654

Gran de Gràcia 17, 2n. 08012 Barcelona
Tel. 93 415 08 48. Fax 93 415 44 21
pujol@pujolarquitectura.com
www.pujolarquitectura.com

Clients: Belsar Sport SL


de Catalunya

Hash: n5o4AD1FVLagb0l72WwKLSpUkNg=
Hash COAC: Xzo+HT6SuulmE/di9+Lo22E9FAc=
Document: 2007006654-2081369-01. Data Visat: 3/4/2007

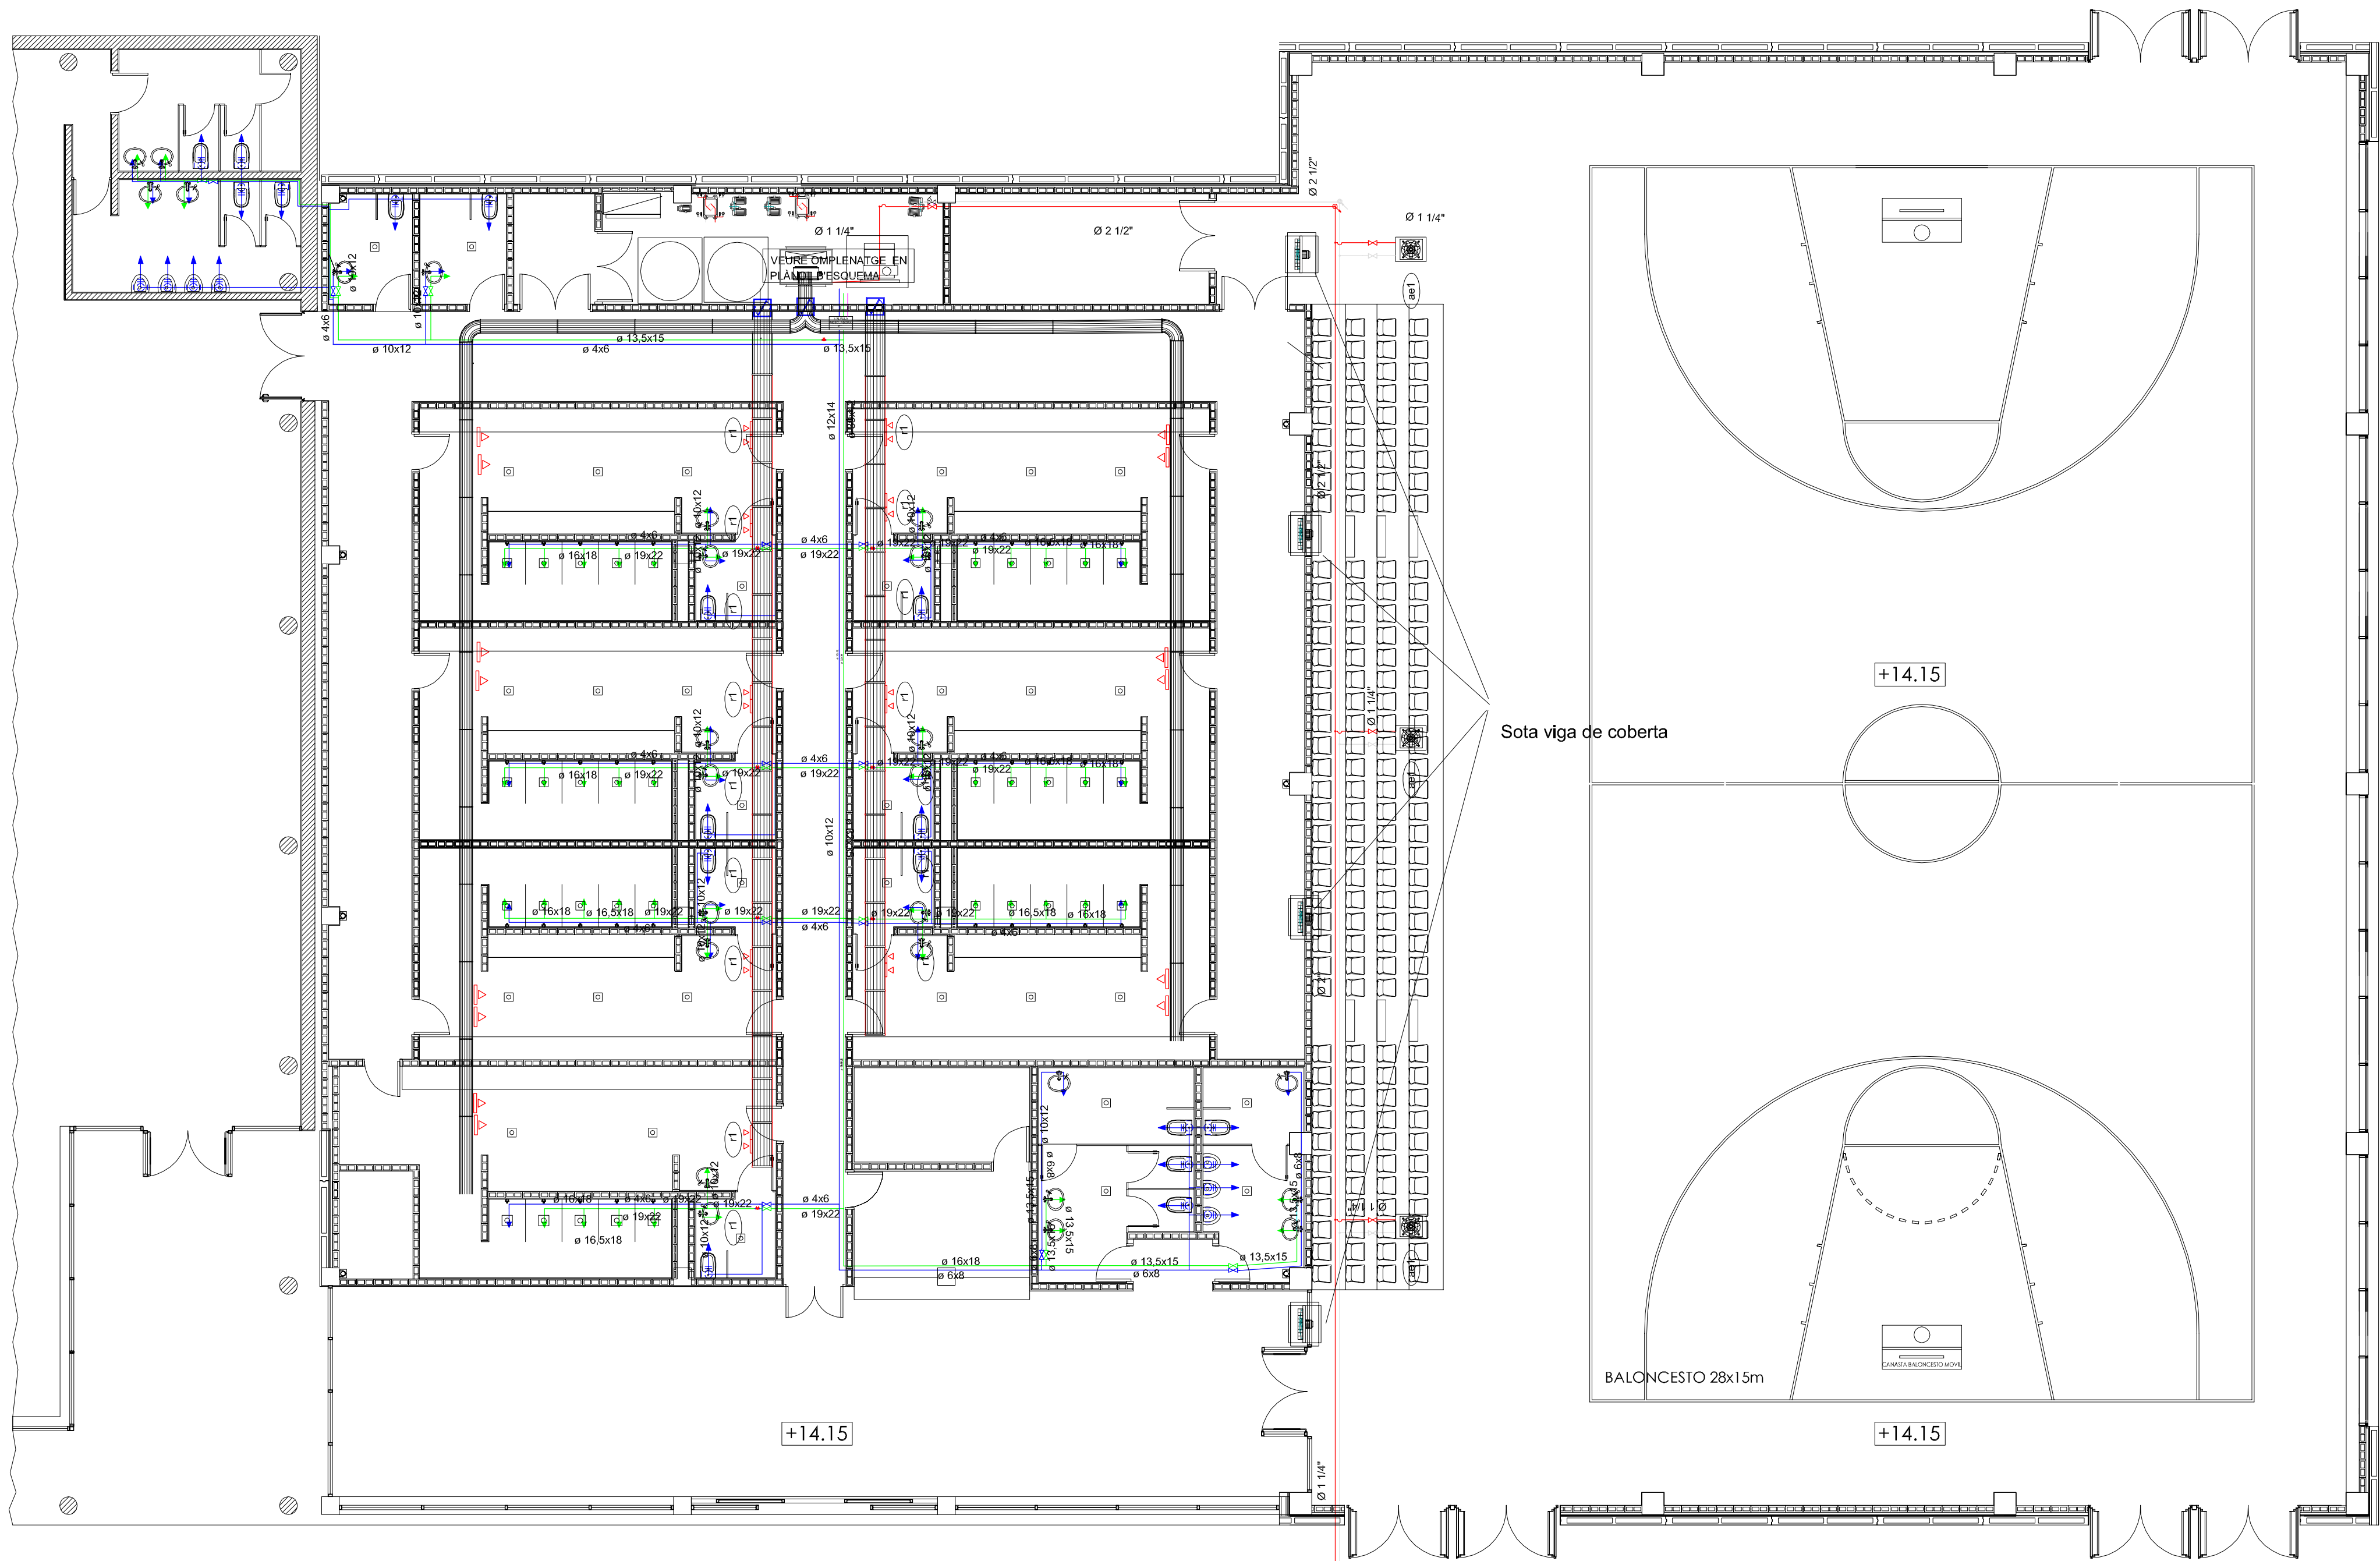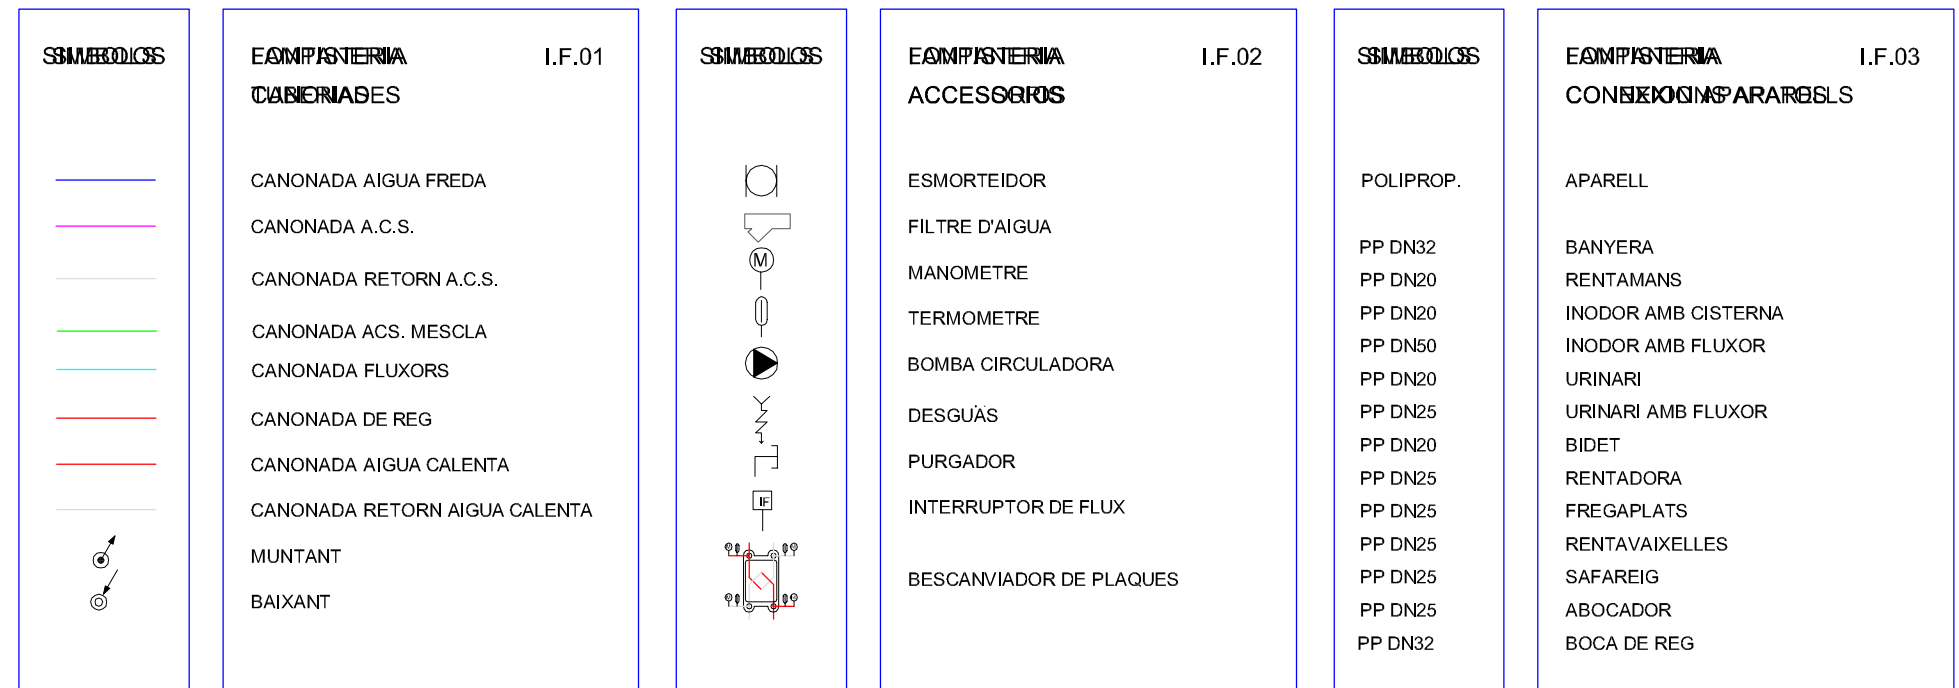

FLUID	COLOR FRANJA	REF. U.N.E.	Nº DE ANELLS	COLOR ANELLS	REF. U.N.E.	DIST.
AIGUA POTABLE	VERD FOSC	S 614				
FREDA SANITARIA	VERD FOSC	S 614	1	BLAU	S 703	3 mts
CALENTA SANITARIA	VERD FOSC	S 614	2	BLAU	S 703	3 mts
FLUXORS	VERD FOSC	S 614	3	BLAU	S 703	3 mts
AIGUA NO POTABLE	VERD FOSC	S 614	1	VERD FOSC	S 614	3 mts
CALENTA < 100 C	VERD FOSC	S 614	2	VERD FOSC	S 614	3 mts
SOBRECALENTADA > 100 C	VERD FOSC	S 614	3	VERD FOSC	S 614	3 mts
REFRIGERACIO. SALMORRES	VERD FOSC	S 614	4	VERD FOSC	S 614	3 mts
RUI. POU. MAR O TORRE	VERD FOSC	S 614	1	TARONJA	S 336	3 mts
CONDENSATS	VERD FOSC	S 614	2	TARONJA	S 336	3 mts
FECAL. PLUVIAL	VERD FOSC	S 614				
CONTRAINDENDIS	ROIG VIU	S 203				
VAPOR	VERMELL	S 205				
BAIXA PRESIO < 1,5 BAR	VERMELL	S 205	1	VERMELL	S 205	3 mts
MITJA PRESIO < 8,0 BAR	VERMELL	S 205	2	VERMELL	S 205	3 mts
ALTA BRESIO > 8,0 BAR	VERMELL	S 205	3	VERMELL	S 205	3 mts
COMBUSTIBLE GASOS	GROC	S 502				
COMBUSTIBLE LIQUID	NEGRE	S 102	1	BRU	S 416	3 mts
BUIT	NEGRE	S 102	2	NEGRE	S 102	3 mts

AJUNTAMENT DE CUBELLES		
"OAH" - PAVELLÓ POLIESPORTIU		
PAVELLÓ		
CUBELLES - BARCELONA		
PROJECTE BÀSIC I EXECUTIU		
IF - 01		
FONTANERIA I GAS		
CORRECCIONS:		ESCALA 1:100
		DATA MARÇ 2007
ARQUITECTE:		
ESTRUCTURES: BOMA S.L.		
INSTAL·LACIONS: INSTAL·LACIONS ARQUITECTONQUES S.A.		
 Gran de Gràcia 17, 2n. 08012 Barcelona Tel. 93 415 08 48. Fax 93 415 44 21 pujol@pujolarquitectura.com www.pujolarquitectura.com		
 MISSO COMPLETA DEDIFICACIÓ Pavelló poliesportiu Estruc. Obra nova i ampliació Empreses: PUJOL DE SANT FERRER SA MUNICIPI CUBELLES ANALITIS: RAÚL J. RAMÍREZ JOQUIM 		
HIGH-TECH-ARCHITECTURE/STUDIO/BRUNNEN HIGH-CAPAC-CONSTRUCTION/STUDIO/BRUNNEN Document: 20070505/01-03/05/05-01 Date final: 30/05/07		

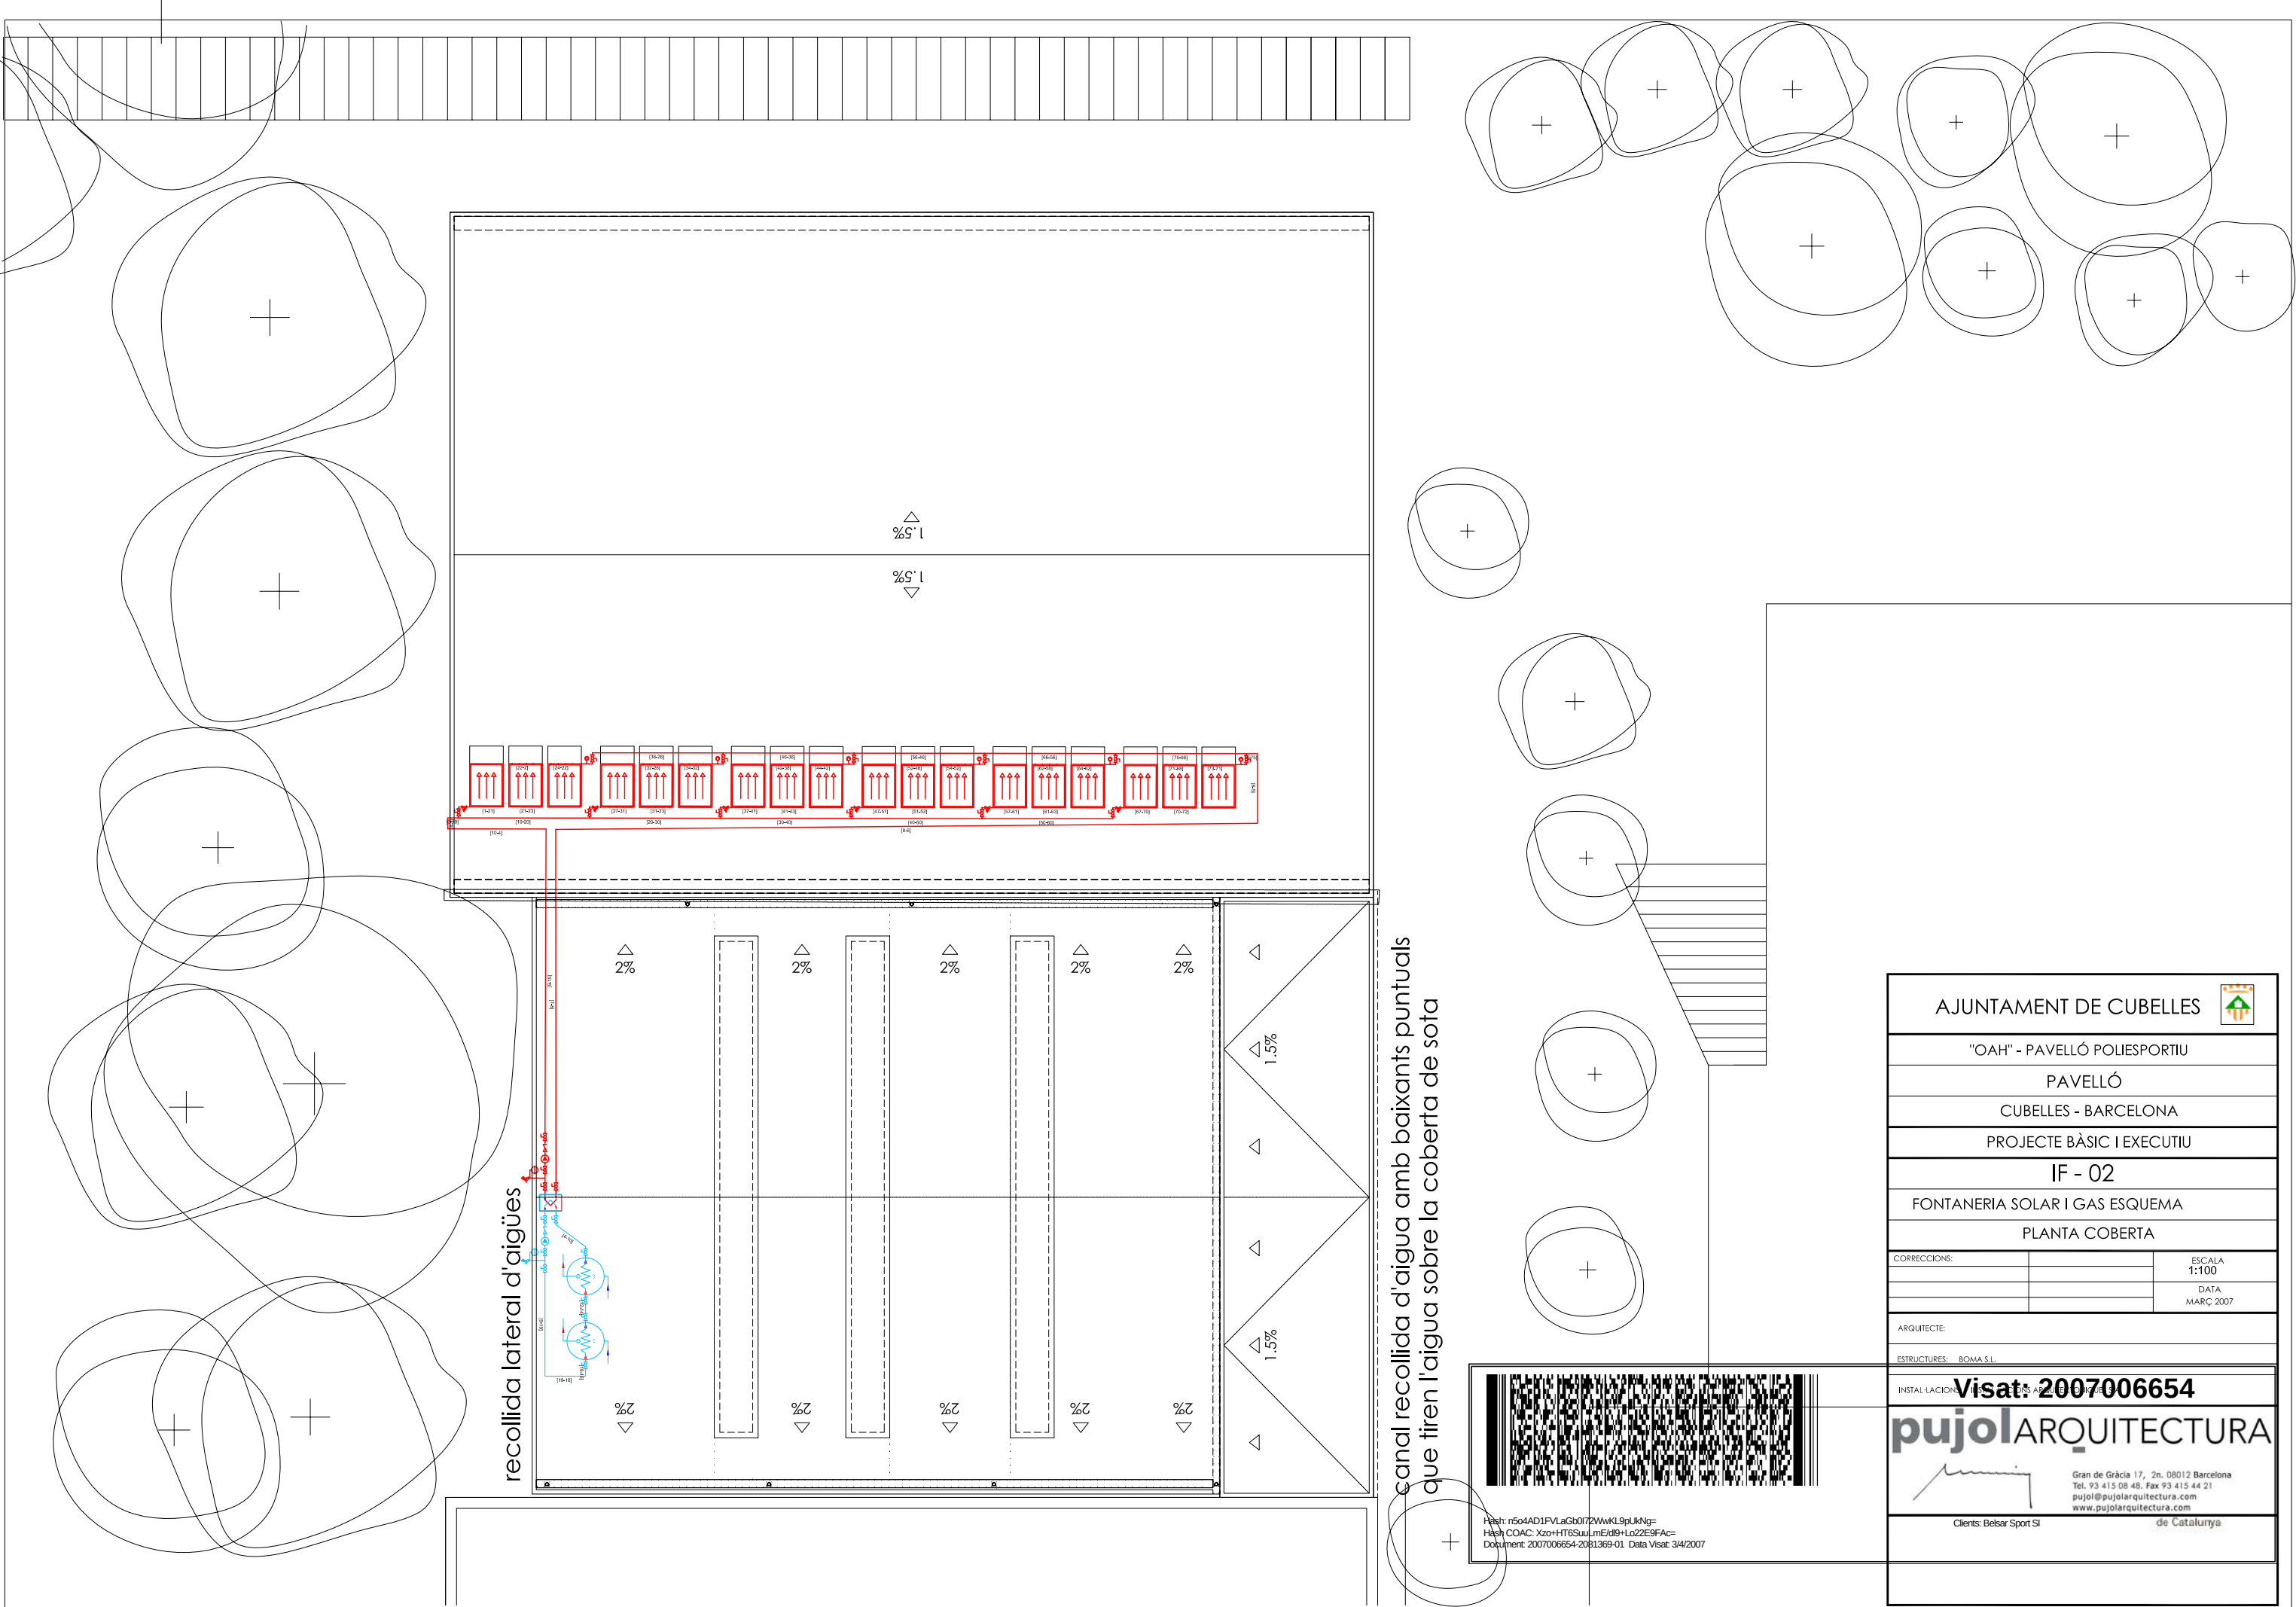

AJUNTAMENT DE CUBELLES

"OAH" - PAVELLÓ POLIESPORTIU

PAVELLÓ

CUBELLES - BARCELONA

PROJECTE BÀSIC I EXECUTIU

IF - 02

FONTANERIA SOLAR I GAS ESQUEMA

PLANTA COBERTA

CORRECCIONS:

ESTRUCTURES: BOMA S.L.

ARQUITECTE:

INSTAL·LACION: BOMA S.L.

ESCALA 1:100

DATA MARÇ 2007

Visat: 2007006654

pujolARQUITECTURA

Gran de Gràcia 17, 2n. 08012 Barcelona

Tel. 93 415 08 48. Fax 93 415 44 21

pujol@pujolarquitectura.com

www.pujolarquitectura.com

Clients: Belsar Sport SL


de Catalunya



Hash: n504AD1FVLgB0l7ZWwKL9pUKNg=

Hash COAC: Xzo+HT6SuulmE/dl9+Lo22E9FAc=

Document: 2007006654-201369-01 Data Visat: 3/4/2007

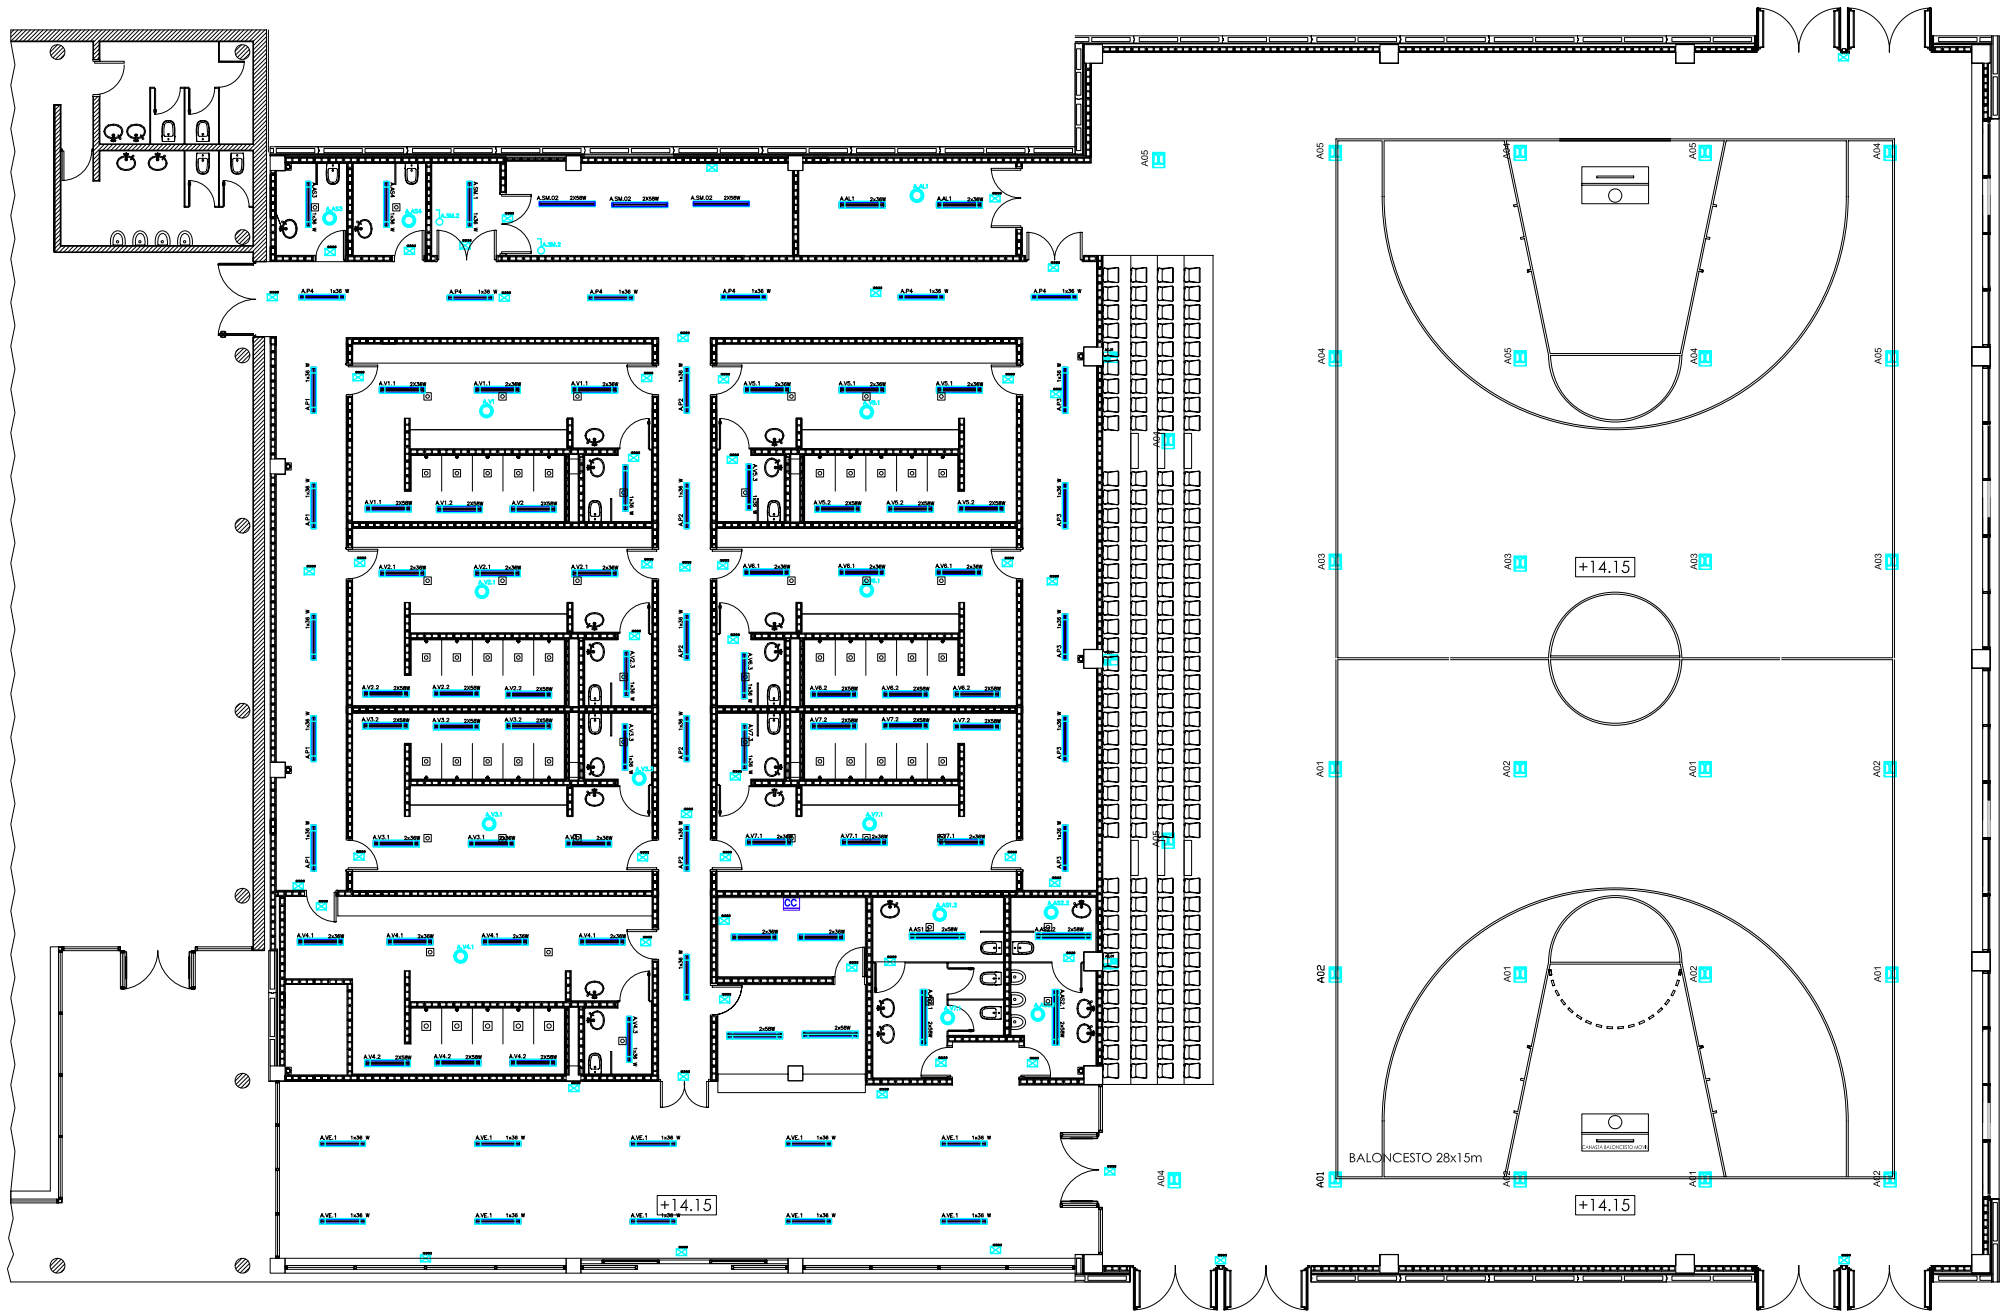

SÍMBOLS	IL·LUMINACIÓ	II.1
	LLUMENERA DE FLUORESCÈNCIA ESTANCA DE 1x18/36/58 W, MARCA ILUCA	
	LLUMENERA DE FLUORESCÈNCIA ESTANCA DE 2x58W, 2x36W, MARCA ILUCA	
	LLUMENERA DE FLUORESCÈNCIA ZESTANCA DE 2x58W MOD. PACIFIC PHILIPS	
	LLUMENERA D'ENCASTAR CIRCULAR AMB DIFUSSOR, OPALITZAT I LÀMPADA DE FLUORESCÈNCIA COMPACTA 2x18W EQUIPADA AMB BATERIA D'EMERGENCIA, MOD. OMEGA-A MARCA ASTRO	
	LLUMENERA PER ENCASTAR TIPUS DOWNLIGHT AMB LÀMPADA TC DE 2x42W, AMB REACTANÇA ELECTRÒNICA, AMB VIDRE GLAÇAT, MODEL TITAN MARCA MARTINI	
	PUPITRE DE CONTROL D'ENLLUMENAT.	

SÍMBOLS	IL·LUMINACIÓ	II.2
	DETECTOR DE PRESENCIA PARA MANIOBRA DE CIRCUITO DE ALUMBRADO, MARCA SCHNEIDER MOD.CDP, CARGA MÚLTIPLA FLUORESCENTE 30 W COMPRENDIENDO 3 PARALELO	
	LLUMENERA PER ENCASTAR TIPUS DOWNLIGHT AMB CONTENIDOR PER EMPOTRAR A FORMIGÓ AMB LÀMPADA TC DE 2x42W, AMB REACTANÇA ELECTRÒNICA, AMB VIDRE GLAÇAT, MODEL TITAN MARCA MARTINI	
	INTERRUPTOR DE TALL BIPOLAR PER ENCASTAR DE 2P+T 10/16A SÈRIE EZ, MARCA GIRA.	
	PROJECTOR ASIMÈTRIC IP66 AMB LÀMPADA DE 150W, MODEL URANO, MARCA GEWISS.	
	PROJECTOR D'HALOGENURS METÀL·LICS DE 400W SIMÈTRIC, MODEL TITANO, MARCA GEWISS.	

SÍMBOLS	IL·LUMINACIÓ	II.2
	REGLETA FLUORESCENT ESTANCA IP66 DE 1x18/58 W, MODEL PACIFIC, MARCA PHILIPS.	
	LLUMENERA D'EMERGENCIA AMB LÀMPADA DE FLUORESCÈNCIA COMPACTA DE 4x11 W DE POTÈNCIA, MODEL ZENIT PL, 234-448, MARCA DAISALUX.	
	CARGADOR/CONVERTIDOR BATERIA D'EMERGENCIA PER LLUMENERA DE FLUORESCÈNCIA.	
	LLUMINÀRIA D'EMERGENCIA 10 SENYALITZACIÓ AMB LÀMPADA DE FLUORESCÈNCIA COMPACTA DE 8 W MODEL NOVA SUPERFICIE, MARCA DAISALUX.	

AJUNTAMENT DE CUBELLES

"OAH" - PAVELLÓ POLIESPORTIU

PAVELLÓ

CUBELLES - BARCELONA

PROJECTE BÀSIC I EXECUTIU

IE - 01

IL·LUMINACIÓ PLANTA BAIXA

PLANTA NIVELL 0.00

CORRECCIONS:		ESCALA
		DATA
		MARÇ 2007

ARQUITECTE:

ESTRUCTURES: BOMA S.L.

INSTAL·LACIÓ: VISAT: 2007006654


pujolararquitectura

Gran de Gràcia 17, 2n. 08012 Barcelona
Tel. 93 415 08 48. Fax 93 415 44 21
pujol@pujolararquitectura.com
www.pujolararquitectura.com

Clients: Belsar Sport SL

de Catalunya

Hash: n504AD1FVLagB0l72WwKL9pUkNg=
Hash COAC: Xzo+HT6SuulmE/dl9+Lo22E9FAC=
Document: 2007006654-2081369-01. Data Visat: 3/4/2007

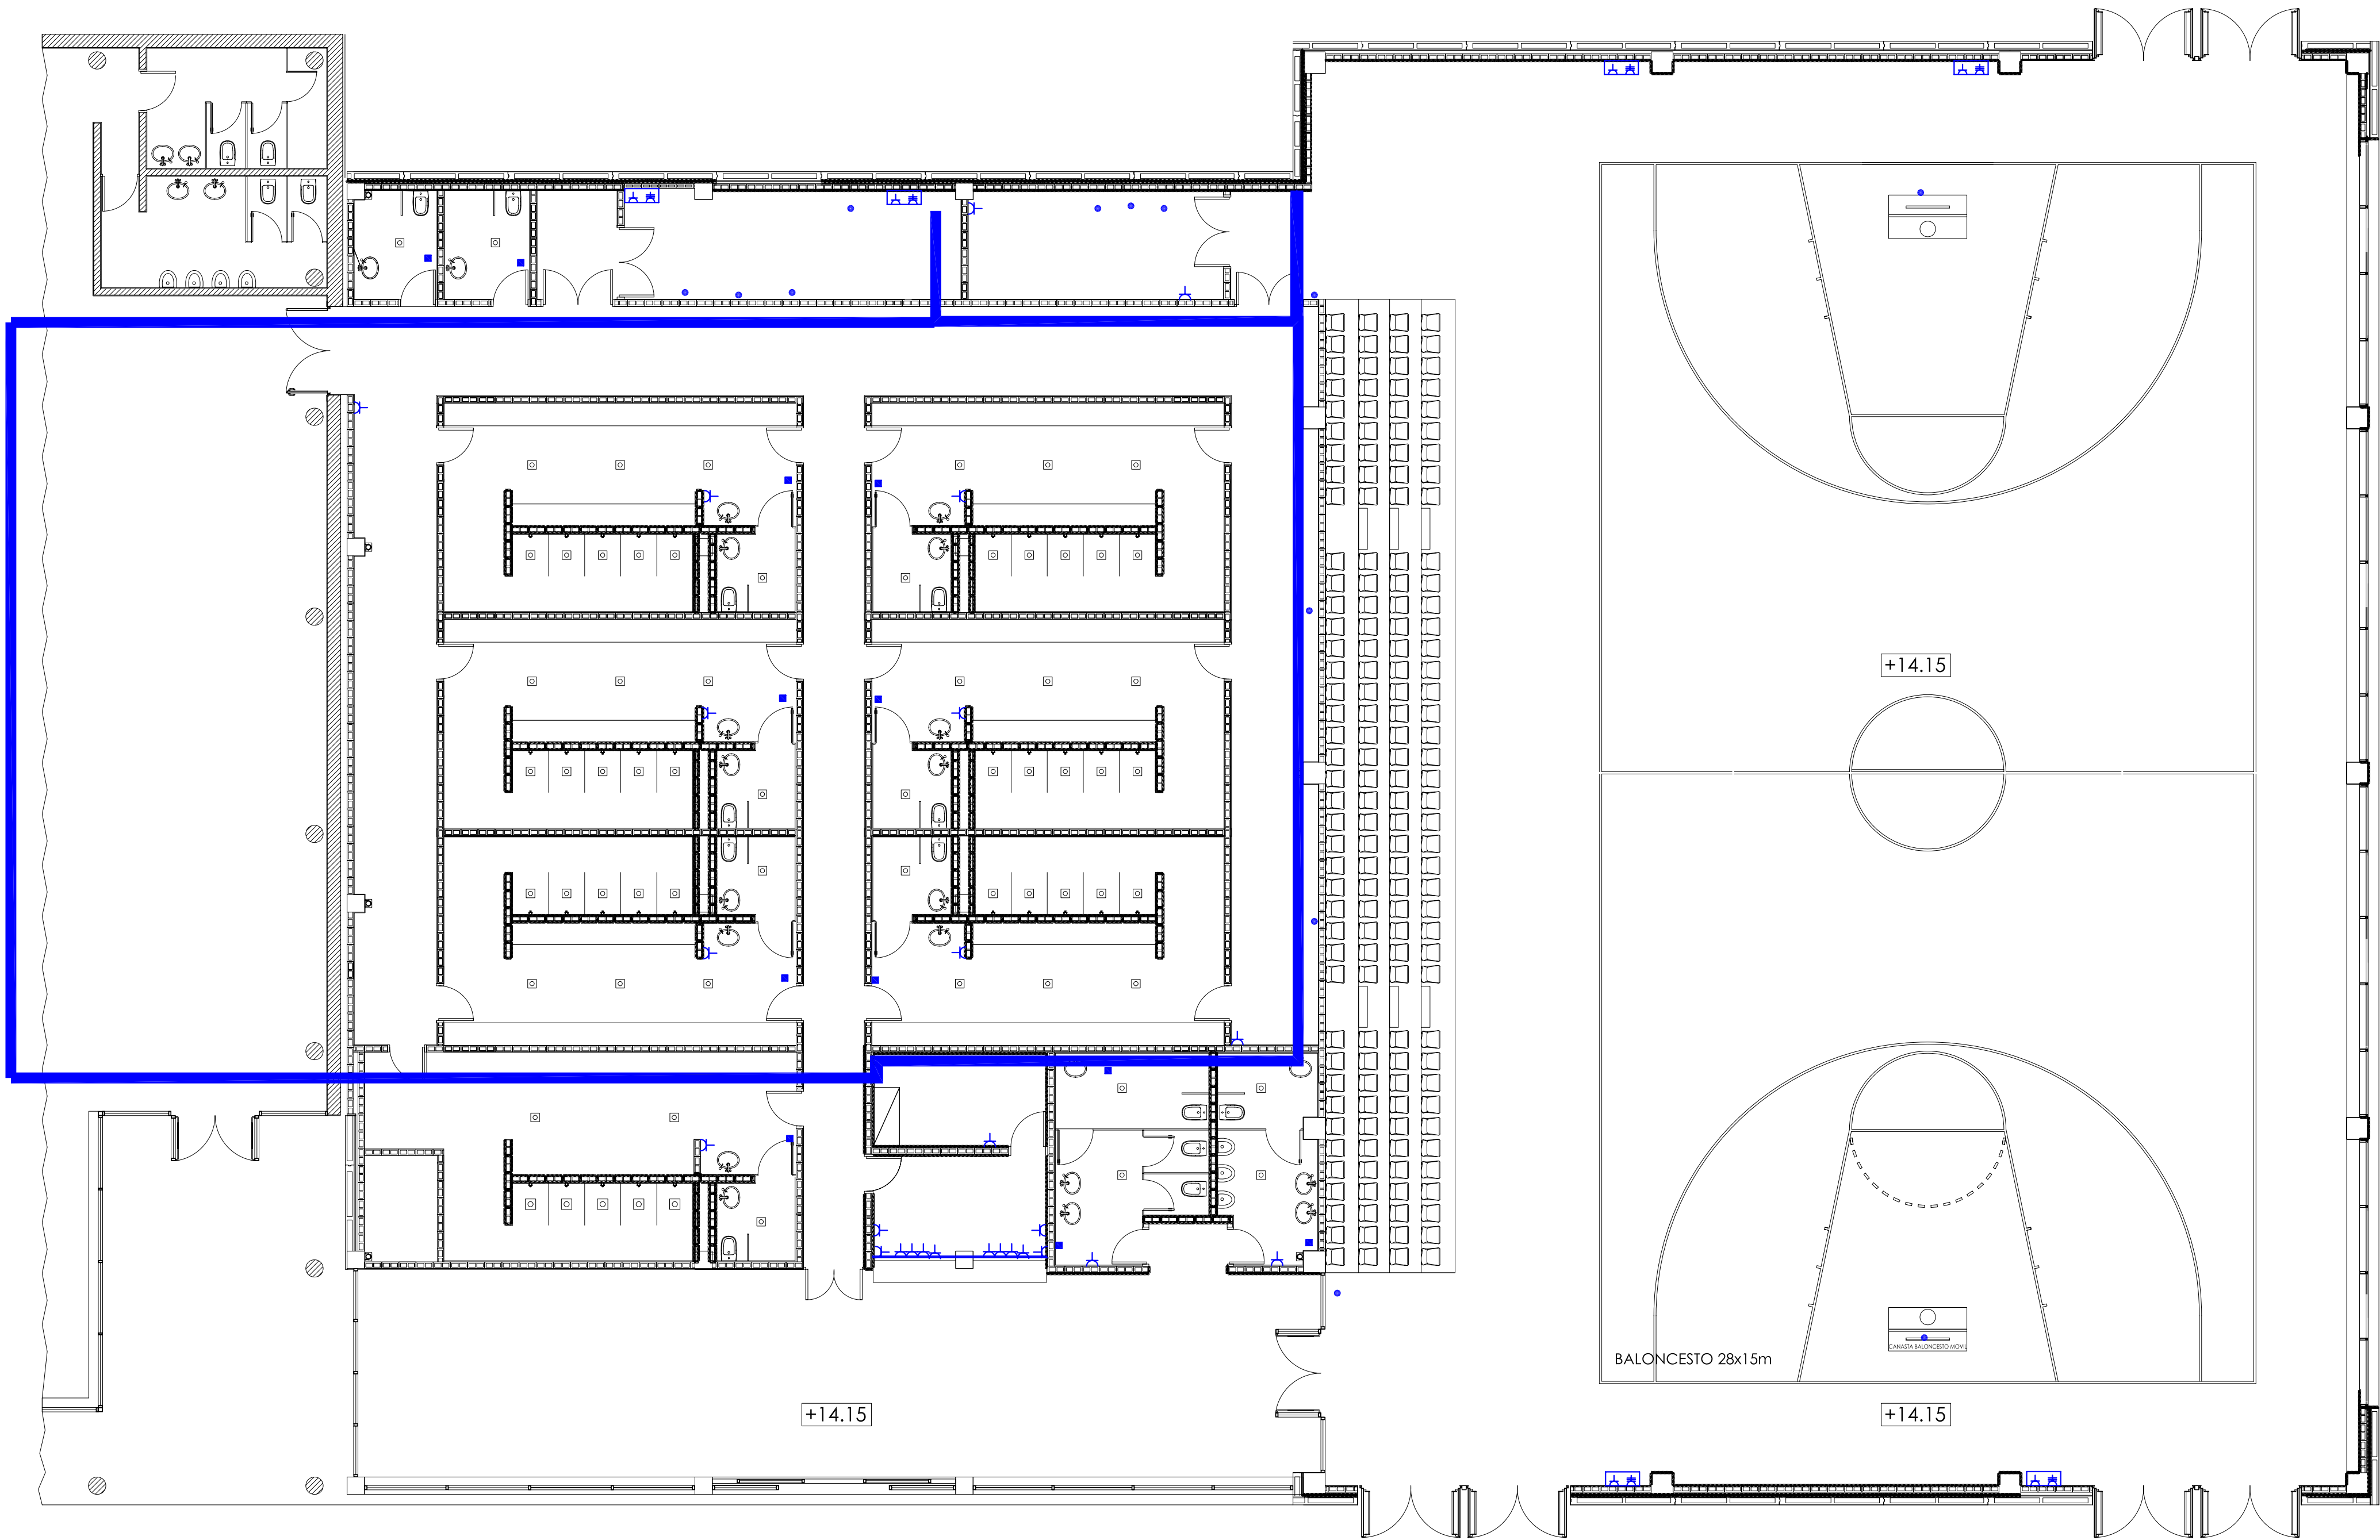

SÍMBOLS	ELECTRICITAT	I.E.1
	PRESA DE CORRENT PER ENCASTAR DE 2P+T 16A 250V AMB PRESA DE TERRA LATERAL TIPUS "SCHUKO" SÈRIE E2, MARCA GIRA.	
	QUADRE ELÈCTRIC DE CONTROL I POTÈNCIA.	
	SAFATA ELÈCTRICA, MODEL REJBAND, MARCA PEMSA	
	PUNT DE CONNEXIONAT ELÈCTRIC.	
	PUNT DE CONNEXIÓ A ASSECAMANS.	
	PUPTRE DE CONTROL D'ENLLUMENAT.	
	CANAL PERIMETRAL D'ALUMINI DE 160x55 MODEL ELECTROPUNTO PLA DE LA MARCA ELECTROSYSTEMS, AMB PRESSES TIPUS "SCHUKO".	

AJUNTAMENT DE CUBELLES

"OAH" - PAVELLÓ POLIESPORTIU

PAVELLÓ

CUBELLES - BARCELONA

PROJECTE BÀSIC I EXECUTIU

IE - 02

ELECTRICITAT PLANTA BAIXA

PLANTA NIVELL 0.00


CORRECCIONS:		ESCALA 1:100
		DATA MARÇ 2007

ARQUITECTE:

ESTRUCTURES: BOMA S.L.

INSTAL·LACIONS: INSTAL·LACIONS ARQUITECTONIQÜES S.A.

Gran de Gràcia 17, 2n. 08012 Barcelona
Tél.: 93 415 08 48. Fax: 93 415 44 21
pujol@pujolarquitectura.com
www.pujolarquitectura.com

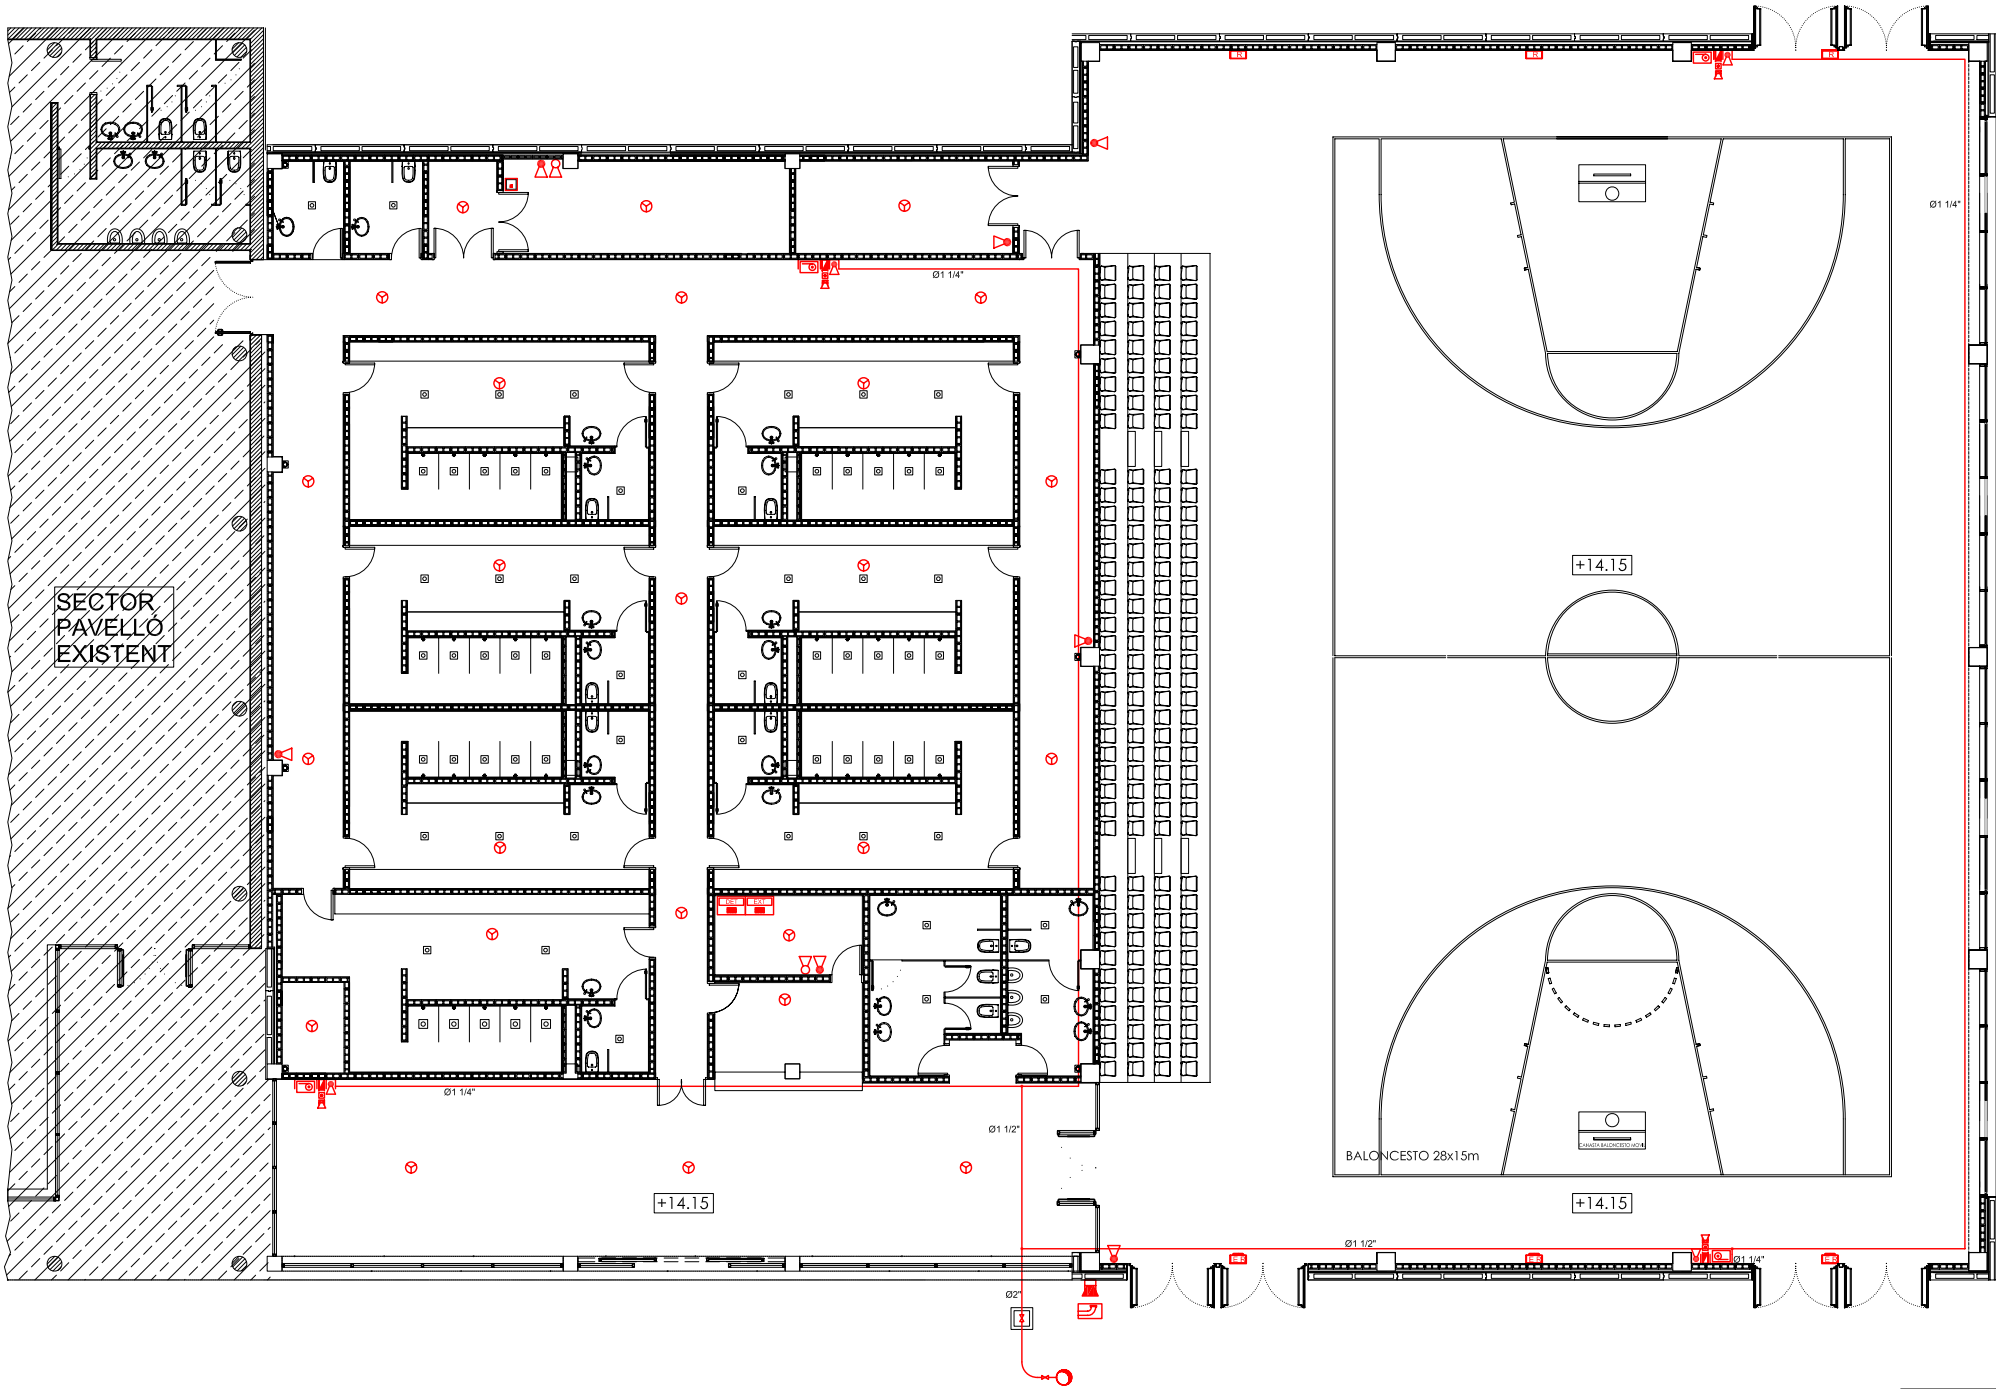

SÍMBOLS	INCENDIS EXTINCIÓ	I.Dcl.1	SÍMBOLS	INCENDIS EXTINCIÓ	I.Dcl.2
	ARMARI D'EXTINCIÓ D'INCENDIS PER ENCASTAR EN PARAMENT VERTICAL. CONSTRUIT EN ACER INOXIDABLE MATE. O PLANXA GALVANITZADA DE 1,2 MM. COMPOST PER MANEGA DE 25 MM. 1 DE 20 METRES DE LONGITUT. EXTINTOR DE POLS POLIVALENT ABC DE 6 KG AMB EFICÀCIA, 21A-144B, LLUMENERA D'EMERGENÇA, POLSADOR MANUAL D'ALARMA, SIRENA INTERIOR D'ALARMA I PICTOGRAMES DE SENYALITZACIÓ. MARCA IDE, MODEL FOC 100.			HIDRANT	
	EXTINTOR DE POLS POLIVALENT ABC DE 6 Kg. AMB EFICÀCIA 21A-144B. MARCA IDE, MODEL E10006.			BAIXANT	
	EXTINTOR DE CO2 DE 5 KG AMB EFICÀCIA 55B. MARCA IDE, MODEL E40005.			MUNTANT	
				CENTRAL EXTINCIÓ	
				POLSADOR D'INCENDIS	



SÍMBOLS	INCENDIS DETECCIÓ	I.Dcl.4
	CENTRAL DETECCIÓ	
	DETECTOR ÒPTIC SOSTRE	
	DETECTOR EMISSOR RECEPTOR	
	ELEMENT REFLECTOR	
	SIRENA EXTERIOR INCENDIS.	

AJUNTAMENT DE CUBELLES		
"OAH" - PAVELLÓ POLIESPORTIU		
PAVELLÓ		
CUBELLES - BARCELONA		
PROJECTE BÀSIC I EXECUTIU		
IN - 01		
INSTAL·LACIONS CONTRA-INCENDIS		
PLANTA NIVELL 0.00		
CORRECCIONS:		ESCALA 1/100
		DATA MARÇ 2007
ARQUITECTE:		
ESTRUCTURES: BOMA S.L.		
INSTAL·LACIONS: BELSAR SPORT SL		
Visat: 2007006654		
pujolARQUITECTURA		
Gran de Gràcia 17, 2n. 08012 Barcelona Tel. 93 415 08 48. Fax 93 415 44 21 pujol@pujolarquitectura.com www.pujolarquitectura.com		
Clients: Belsar Sport SL de Catalunya		

Hash: n504AD1FVLagb0l72WwKL9pUKNg=

Hash COAC: Xzo+HT6SuulmE/dl9+Lo22E9FAC=

Document: 2007006654-2081369-01. Data Visat: 3/4/2007

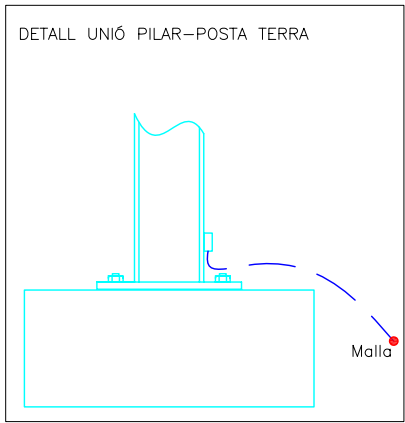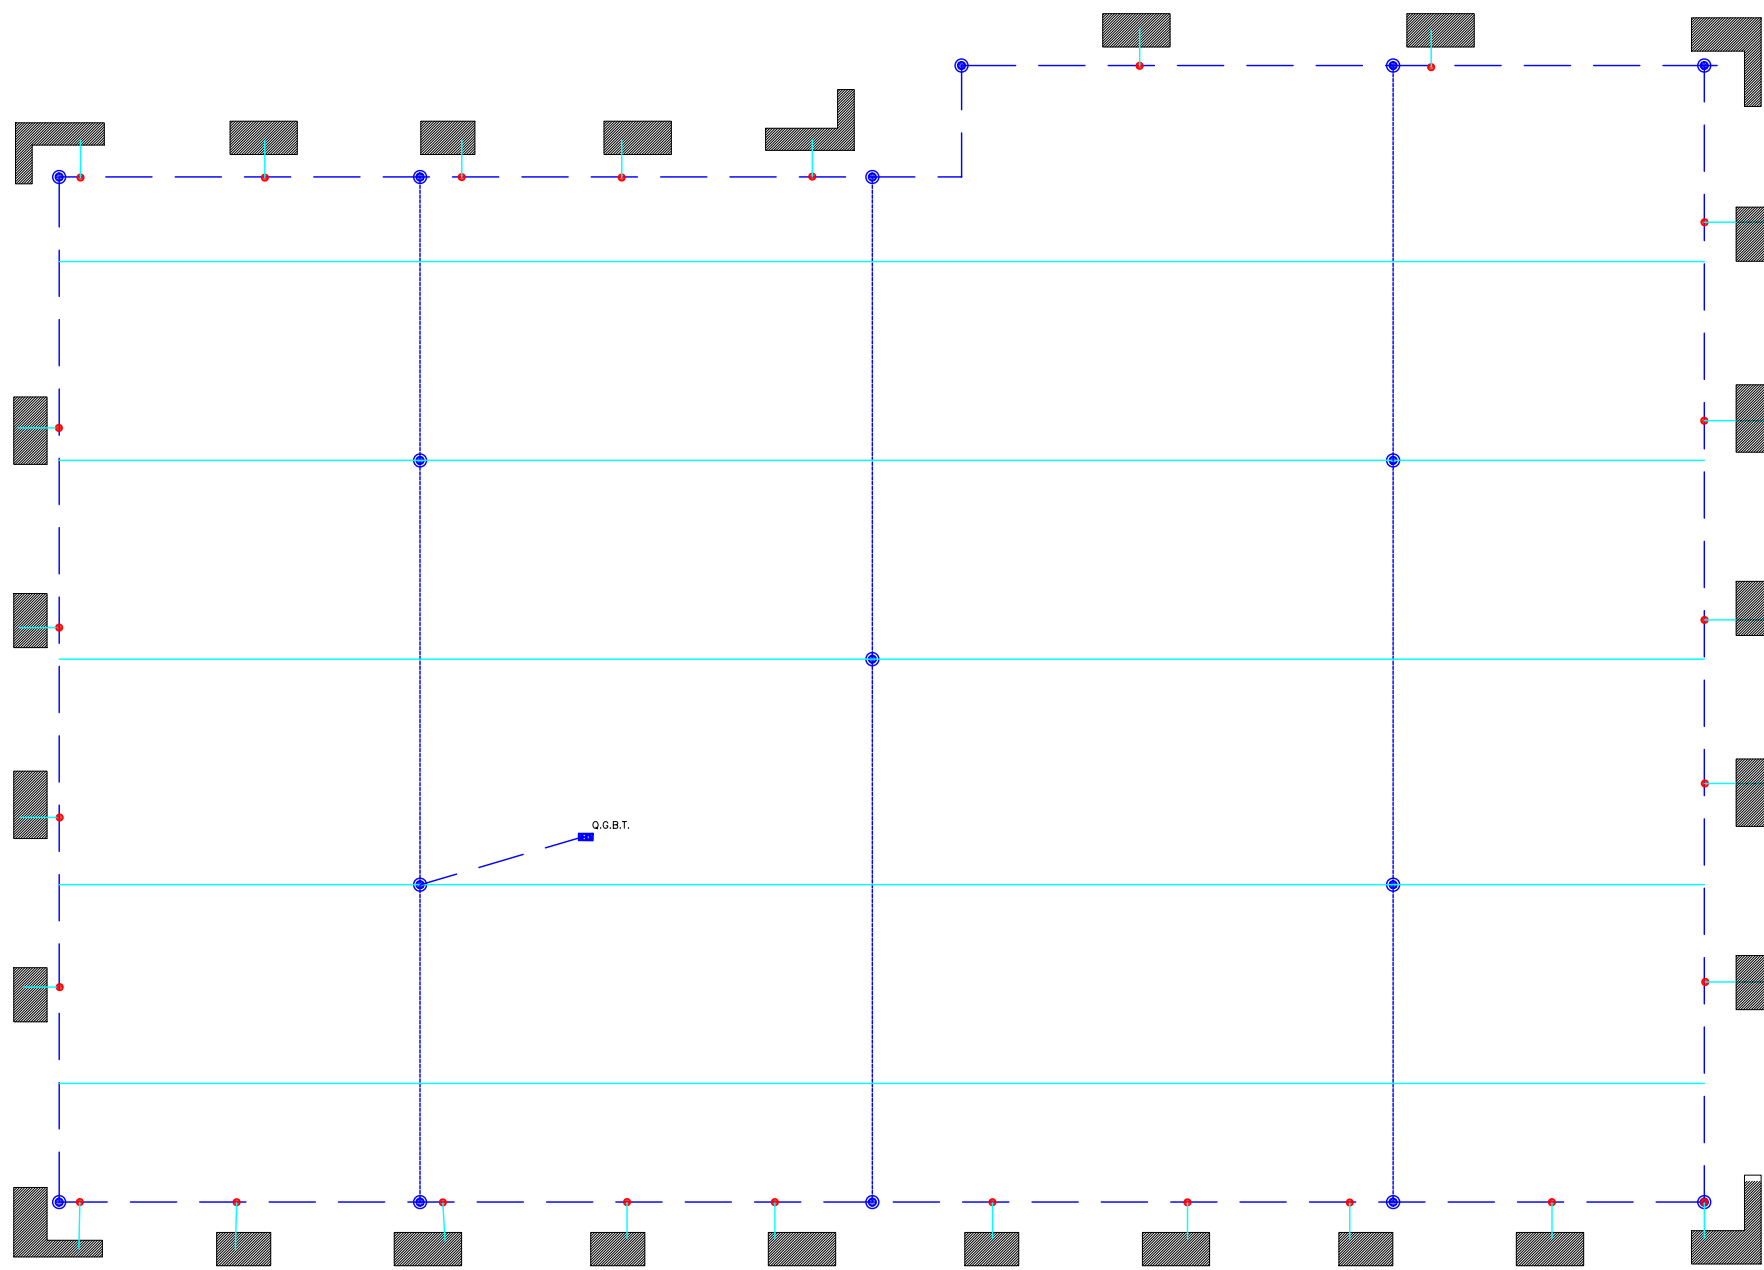

SIMBOLS	POSADA A TERRA I.Pt.1 ELEMENTS
	CABLE COURE NU 50mm2
	CABLE COURE NU DE 35 mm2
	PIQUETA DE POSADA A TERRA
	SOLDADURA ALUMINOTÈRMICA
	PUNT D'UNIÓ MECÀNICA AMB "MANGUITO"
	ARQUETA REGISTRABLE PIQUETA I PONT DE COMPROVACIÓ

Les connexions amb l'estructura es realitzaran a nivell dels elements secundaris.

Cadascuna de les sabates estructurals anirà unida a la línia de posada a terra mitjançant cable de coure entubat i soldadura aluminotèrmica.

Totes les parts metàl·liques de les instal·lacions tècniques (canonada, sanitaris, etc.) aniran unides a la línia de posada a terra mitjançant cable de coure 16mm2 entubat i soldadura aluminotèrmica.

AJUNTAMENT DE CUBELLES



"OAH" - PAVELLÓ POLIESPORTIU

PAVELLÓ

CUBELLES - BARCELONA

PROJECTE BÀSIC I EXECUTIU

IE - 03

POSTA A TERRA PLANTA FONAMENTS

PLANTA FONAMENTS

CORRECCIONS:		ESCALA 1:100
		DATA MARÇ 2007

ARQUITECTE:

ESTRUCTURES: BOMA S.L.

INSTAL·LACIONS: BOMA S.L.

Visat: 2007006654

pujolARQUITECTURA




Gran de Gràcia 17, 2n. 08012 Barcelona
Tel. 93 415 08 48. Fax 93 415 44 21
pujol@pujolarquitectura.com
www.pujolarquitectura.com

Clients: Belsar Sport SL

de Catalunya



Hash: n504AD1FVLaGb0I72WwKL9pUKNg=
Hash COAC: Xzo+HT6SuuLmE/di9+Lo22E9FAc=
Document: 2007006654-2081369-01. Data Visat: 3/4/2007

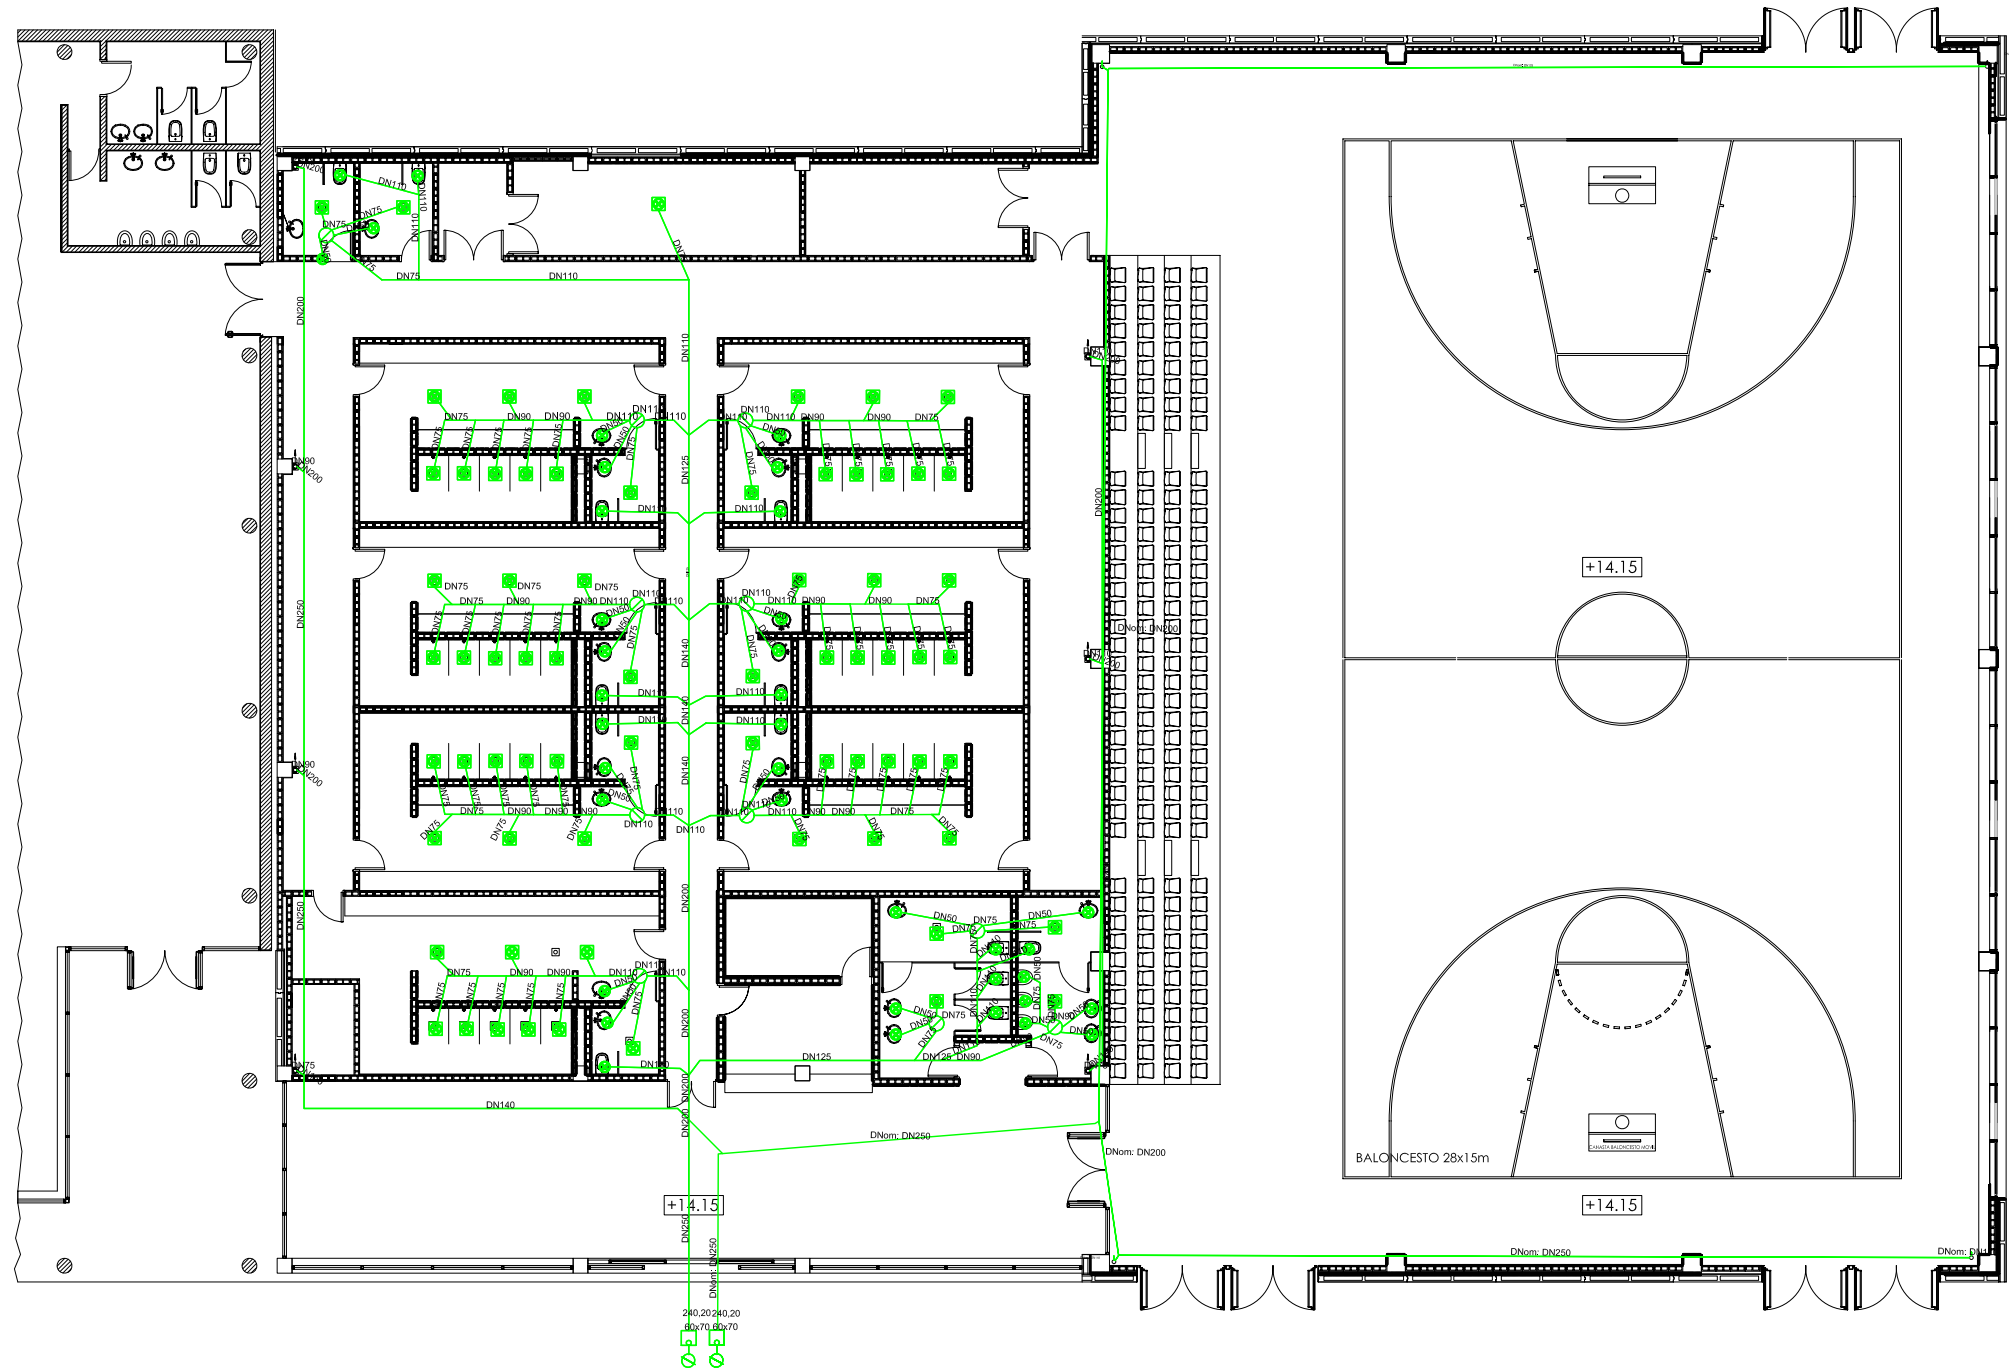

	Batxant de pluvials
	Punt recollida pluvial
	Bonera coberta no transitable
	Punt recollida residual B (lavabo i vòter)
	Punt recollida residual D (Bonera sifònica)
	Punt recollida residual H (Duches)
	Caixa sifònica
	Escomesa
	Arqueta sifònica

AJUNTAMENT DE CUBELLES

"OAH" - PAVELLÓ POLIESPORTIU

PAVELLÓ

CUBELLES - BARCELONA

PROJECTE BÀSIC I EXECUTIU

IS - 01

SANEJAMENT

PLANTA NIVELL 0.00

CORRECCIONS:		ESCALA 1:100
		DATA MARÇ 2007

ARQUITECTE:

ESTRUCTURES: BOMA S.L.

INSTAL·LACIONS: BOMA S.L.

Visat: 2007006654


Gran de Gràcia 17, 2n. 08012 Barcelona
Tel. 93 415 08 48. Fax 93 415 44 21
pujol@pujolarquitectura.com
www.pujolarquitectura.com

Clients: Belsar Sport SL

de Catalunya

Hash: n504AD1FVLagb0l72WwKL9pUKNg=
Hash COAC: Xzo+HT6SuulmE/dl9+Lo22E9FAc=
Document: 2007006654-2081369-01. Data Visat: 3/4/2007

	Baixant de pluvials
	Punt recollida pluvial
	Bonera coberta no transitable
	Punt recollida residual B (lavabo i vàter)
	Punt recollida residual D (Bonera sifònica)
	Punt recollida residual H (Duches)
	Calxa sifònica
	Escomesa
	Arquela sifònica

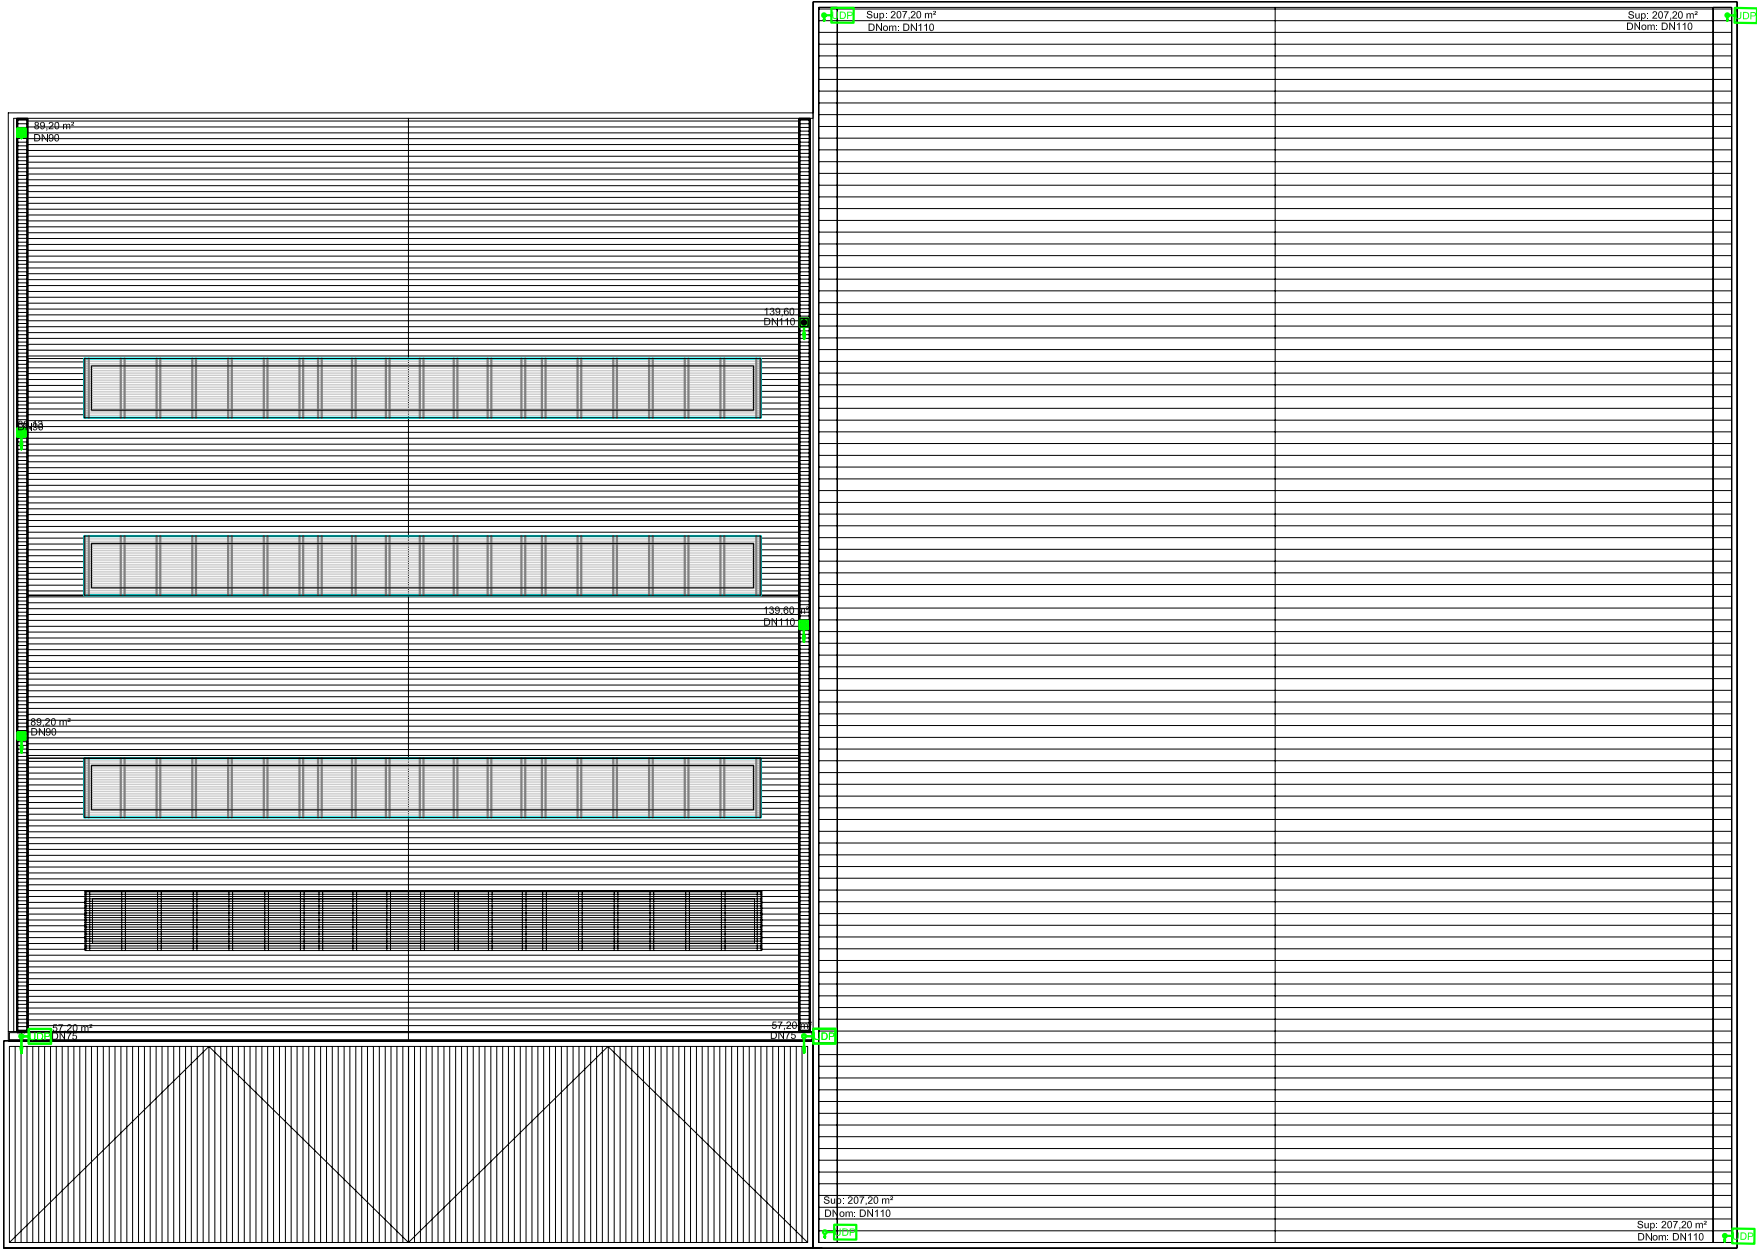

BELSAR SPORT S.L.

"OAH" - OLYMPIC ATRIUM HOTEL

PAVELLÓ

CUBELLES - BARCELONA

PROJECTE BÀSIC I EXECUTIU

IS - 02

SANEJAMENT

PLANTA COBERTA

CORRECCIONS:		ESCALA 1:100
		DATA MARÇ 2007

ARQUITECTE:

ESTRUCTURES: BOMA S.L.

INSTAL·LACIONS: BELSAR SPORT S.L.

Visat: 2007006654

Gran de Gràcia 17, 2n. 08012 Barcelona
Tel. 93 415 08 48. Fax 93 415 44 21
pujol@pujolarquitectura.com
www.pujolarquitectura.com

Clients: Belsar Sport Sl

de Catalunya

Hash: n5o4AD1FVLGb0l72WwKL9pUKNg=
Hash COAC: Xzo+HT6SuuLmE/dl9+Lo22E9FAc=
Document: 2007006654-2081369-01. Data Visat: 3/4/2007